



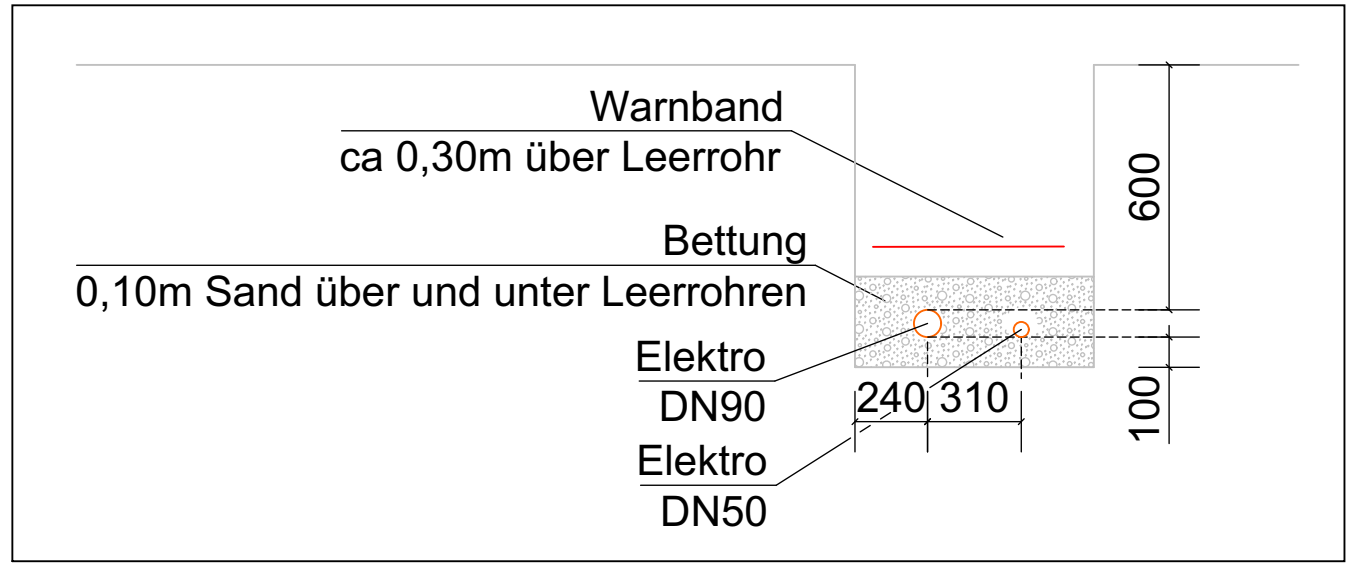

Legende

	Fußbodentank, Ø 170mm, H 120mm
	Kabelschutzrohr, flexibel

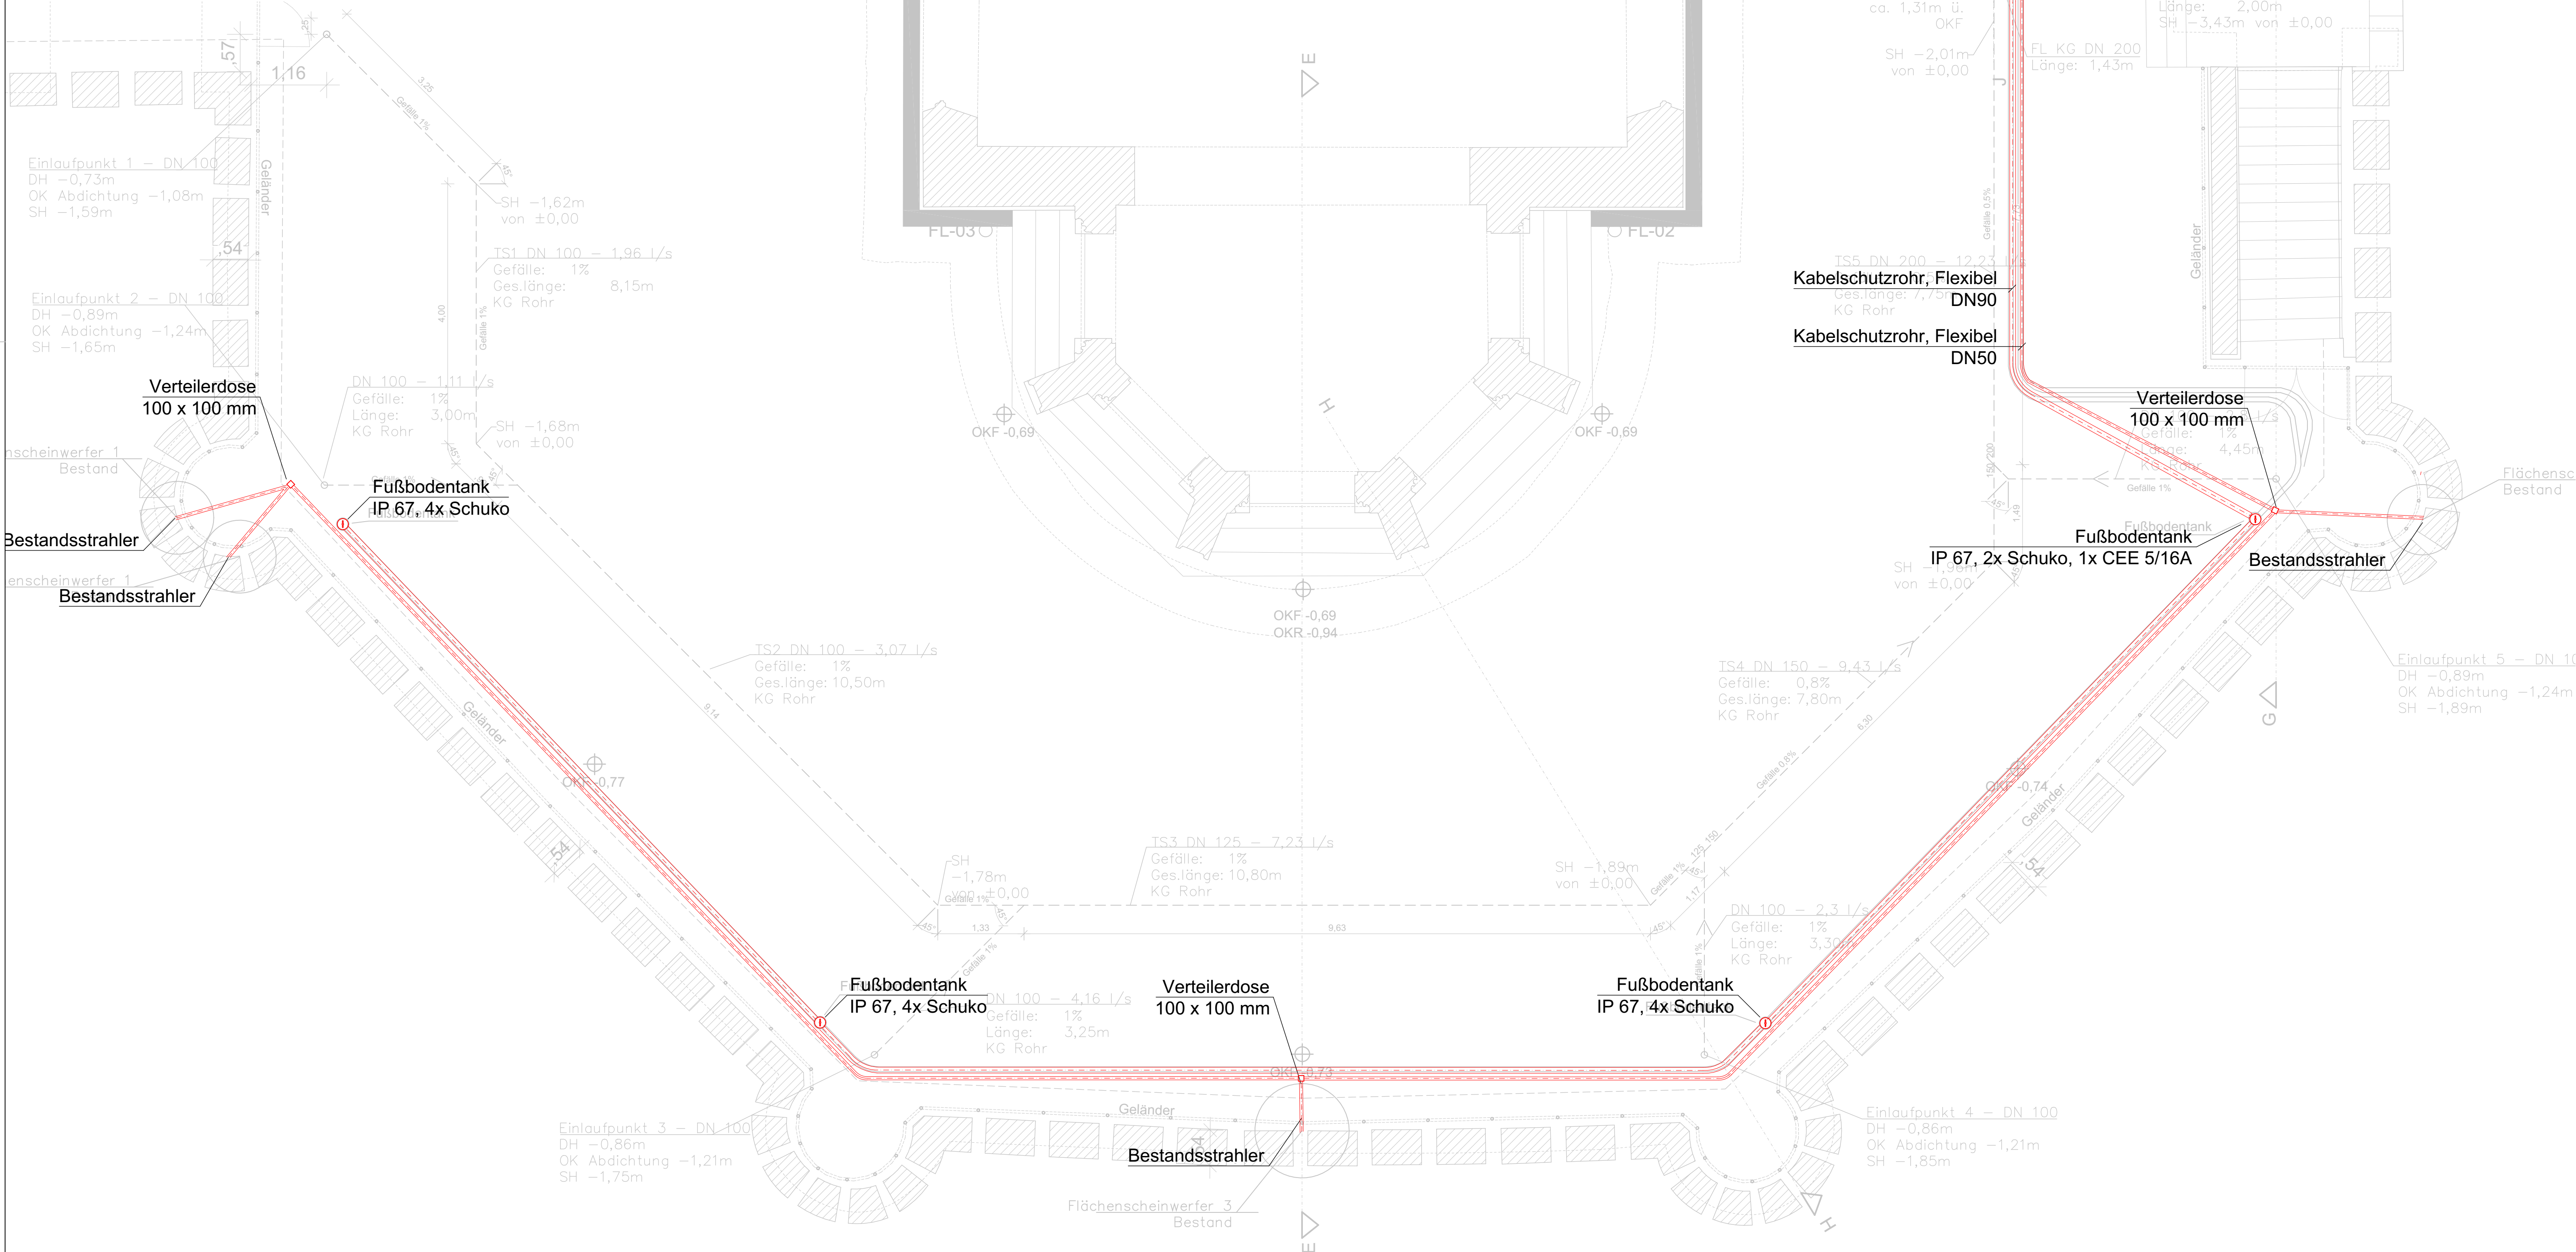

Datum	Name	Änderungen	Index
genehmigt am:		genehmigt von:	
Planung:			
Bauvorhaben: Schloss Marienburg Marienberg 1, 30982 Pattensen Sanierung			
Zeichnung: Entwurfsplanung Grundriss Elektro Terrassenplanung			
Zeichnungsnummer: 23_79_01_E_EG_51_3	Maßstab: 1:50	Datum: 10.09.2026	gezeichnet: geprüft: