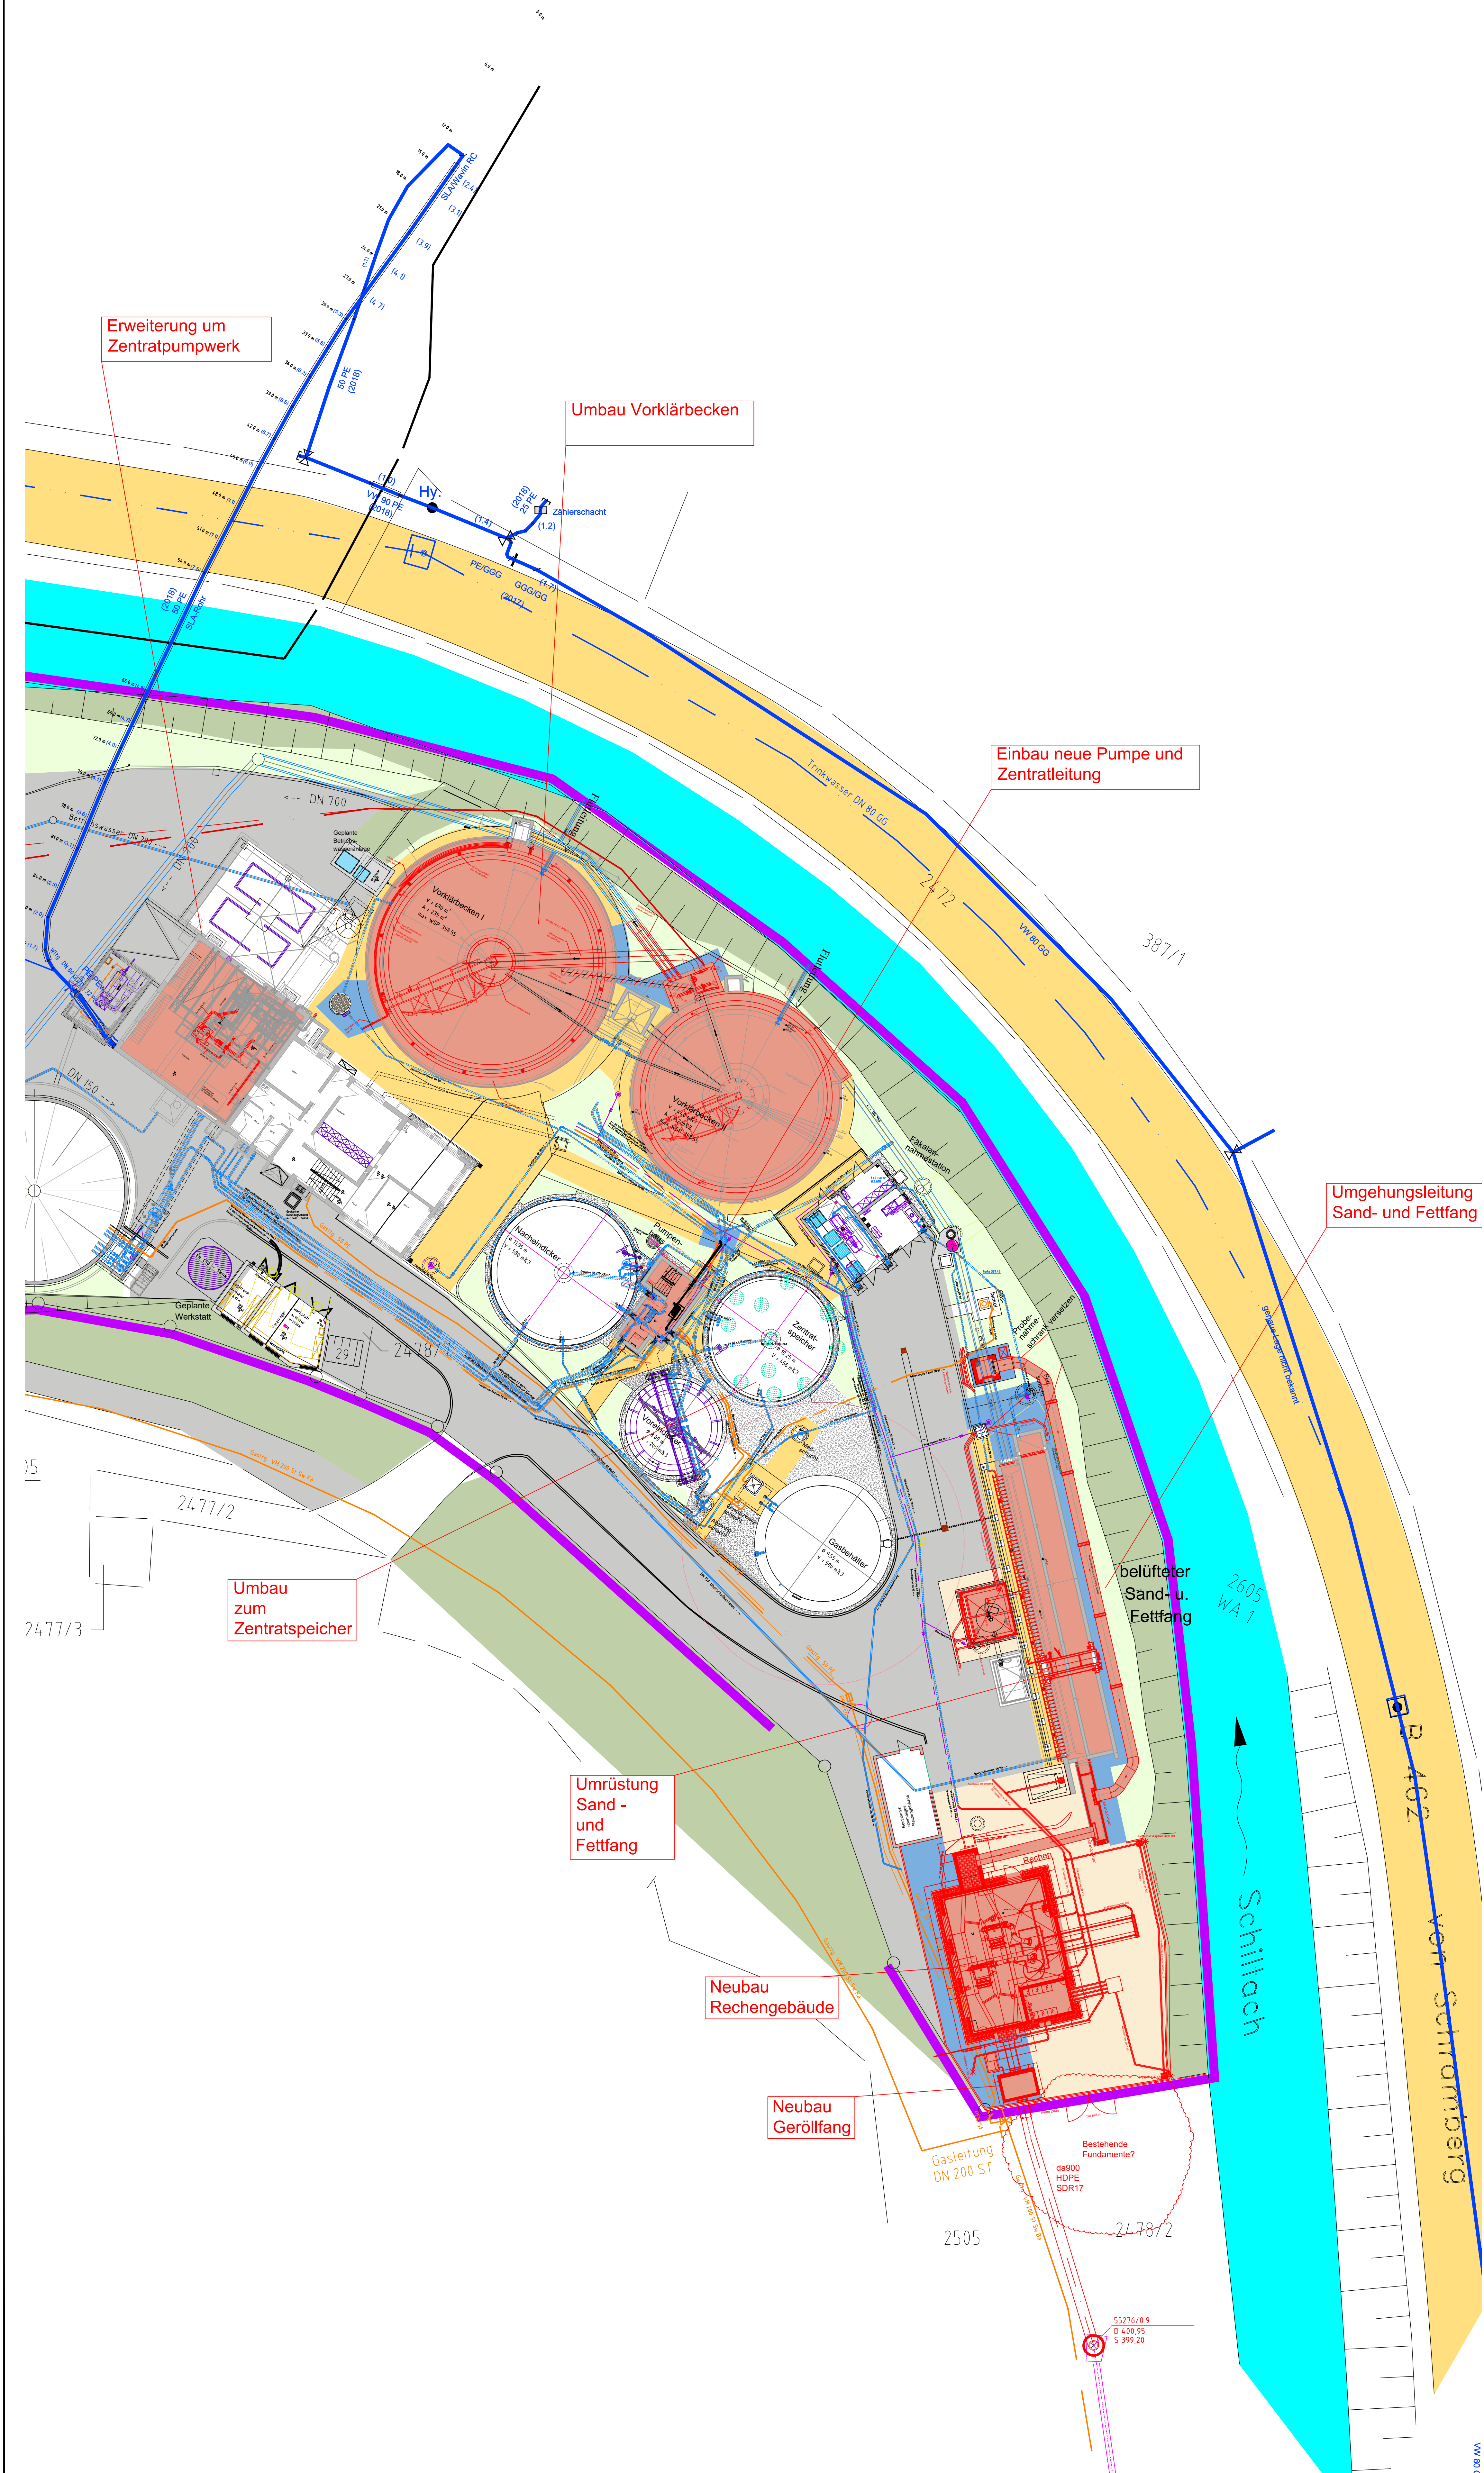


Legende-Lageplan

- Grünflächen
- Böschung
- Bepflanzung
- Asphalt Bestand
- Asphalt Neu
- Bauwerk Bestand
- Bauwerk Neu
- Gewässer
- Abbruch

NUR ZU KALKULATIONSZWECKEN

Objekt Kläranlage Schramberg		
Bauherr Stadtwerke Eigenbetrieb e.K. Abwasserbetrieb Gustav-Maier-Strasse 11 78713 Schramberg		
Verfasser Süddeutsche Abwasserreinigungs-Ingenieur GmbH Hörvelsinger Weg 23 89081 Ulm www.sag-ingenieure.de		
Projekt Umbau und Erweiterung der Kläranlage Schramberg		Projektnummer 821-U
Planinhalt Lageplanausschnitt Leitungen BA 1		Leistungsphase Ausschreibung
gefertigt Fehring	Datum 10.09.2026	Maßstab 1 : 200
geprüft Heider	Freigabe 10.09.2026	Plannummer 1821-U-412
Schutzumfang ISO 18518 Weitergabe sowie Vervielfältigung dieser Zeichnung, Verwertung und Mitteilung seines Inhalts sind verboten, soweit nicht ausdrücklich gestattet. Ähn. 811 v.1188		