


Erdung

- Armierungsanschluss
Potentialausgleich
blau 30cm über Boden
rot 30cm unter Decke
- 1.50m Erdungsfahne
- Fundamenterder mittig unter Aussenwand
- Ringerder -0.80m unter UK Bodenplatte

Anschluss an bestehende Erdung vom Sandfang

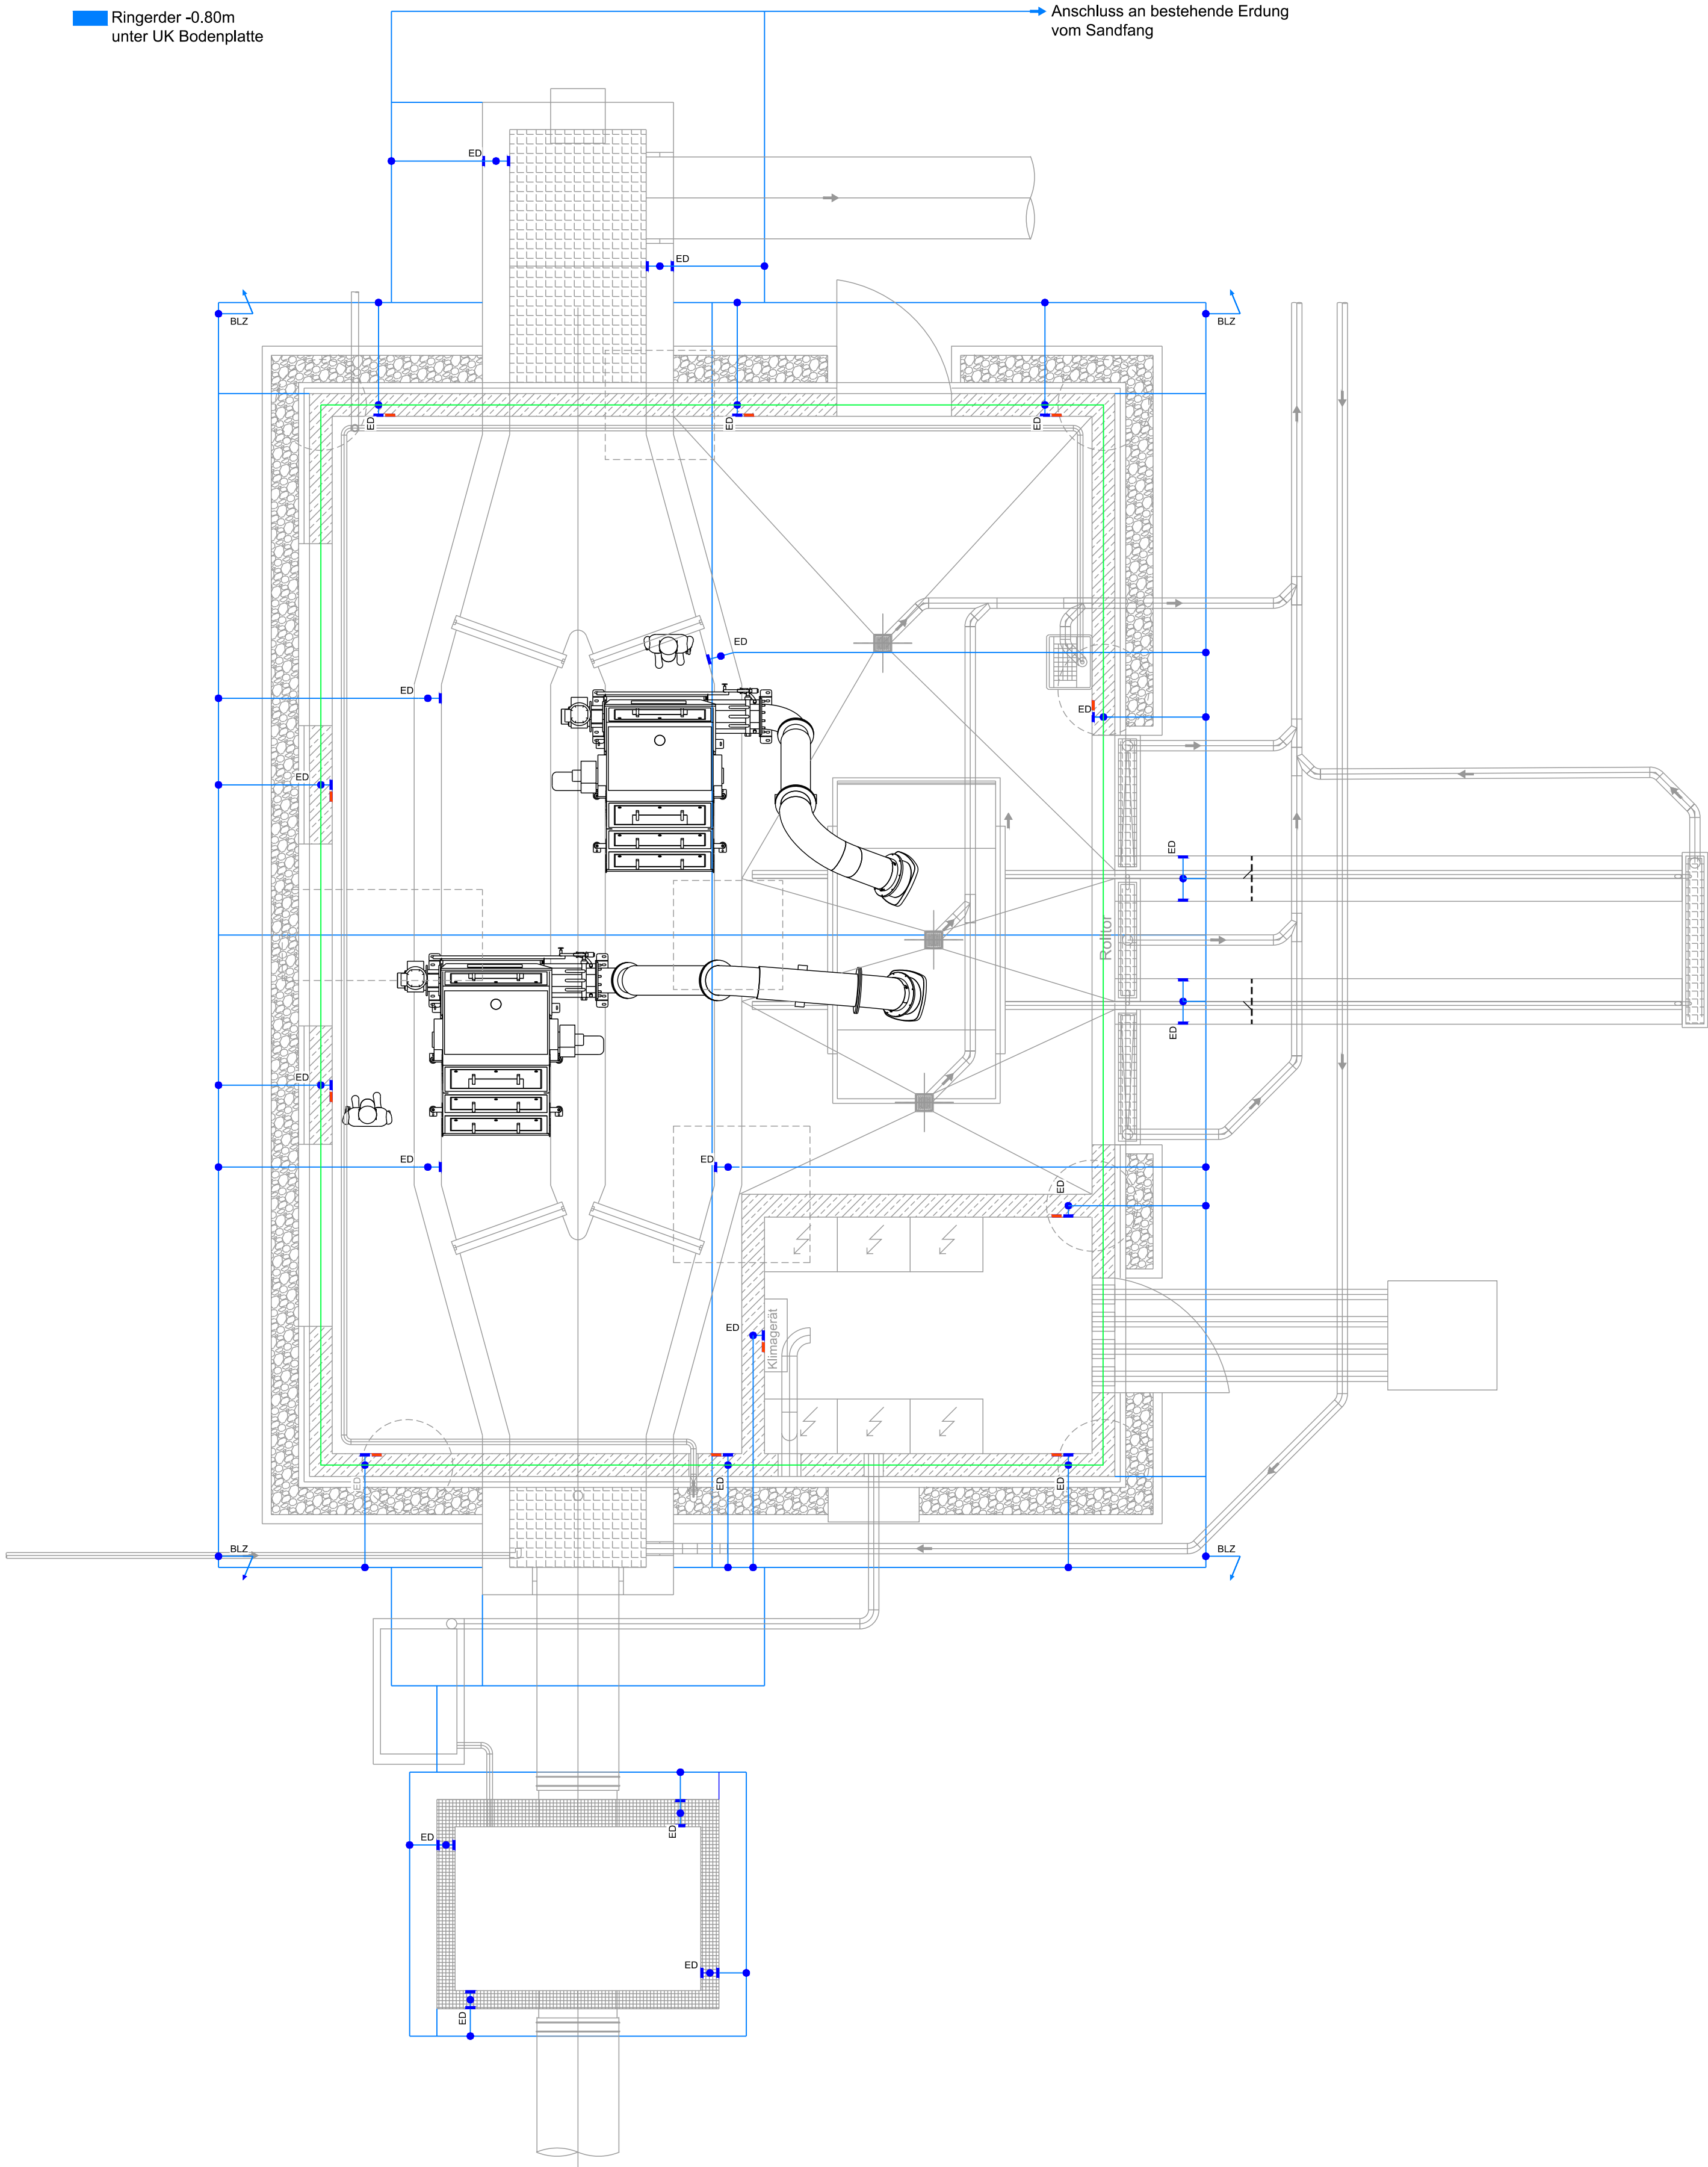

Legende Bauplan

- Mauerwerk
- Mauerfertigteile
- Stahlbeton
- Betonfertigteile
- unbewehrter Beton
- Porenbeton
- Bestand
- Planung
- Abbruch

NUR ZU KALKULATIONSZWECKEN

Objekt Kläranlage Schramberg		
Bauherr Stadtwerke Eigenbetrieb e.K. Abwasserbetrieb Gustav-Maier-Strasse 11 78713 Schramberg		
Verfasser Süddeutsche Abwasserreinigungs-Ingenieur GmbH Hörvelsinger Weg 23 89081 Ulm www.sag-ingenieure.de		
Projekt Umbau und Erweiterung der Kläranlage Schramberg		Projektnummer 821 U
Planinhalt Neubau Rechengebäude Grundriss Erdung		Leistungsphase Ausschreibung
gefertigt Fehringner	Datum 10.09.2026	Maßstab 1 : 50
geprüft Heider	Freigabe 10.09.2026	Plannummer 1821-U-428
Schutzvermerk ISO 16016 Weitergabe sowie Vervielfältigung dieser Zeichnung, Verwertung und Mitteilung seines Inhalts sind verboten, soweit nicht ausdrücklich gestattet.		