




Schnitt G-G

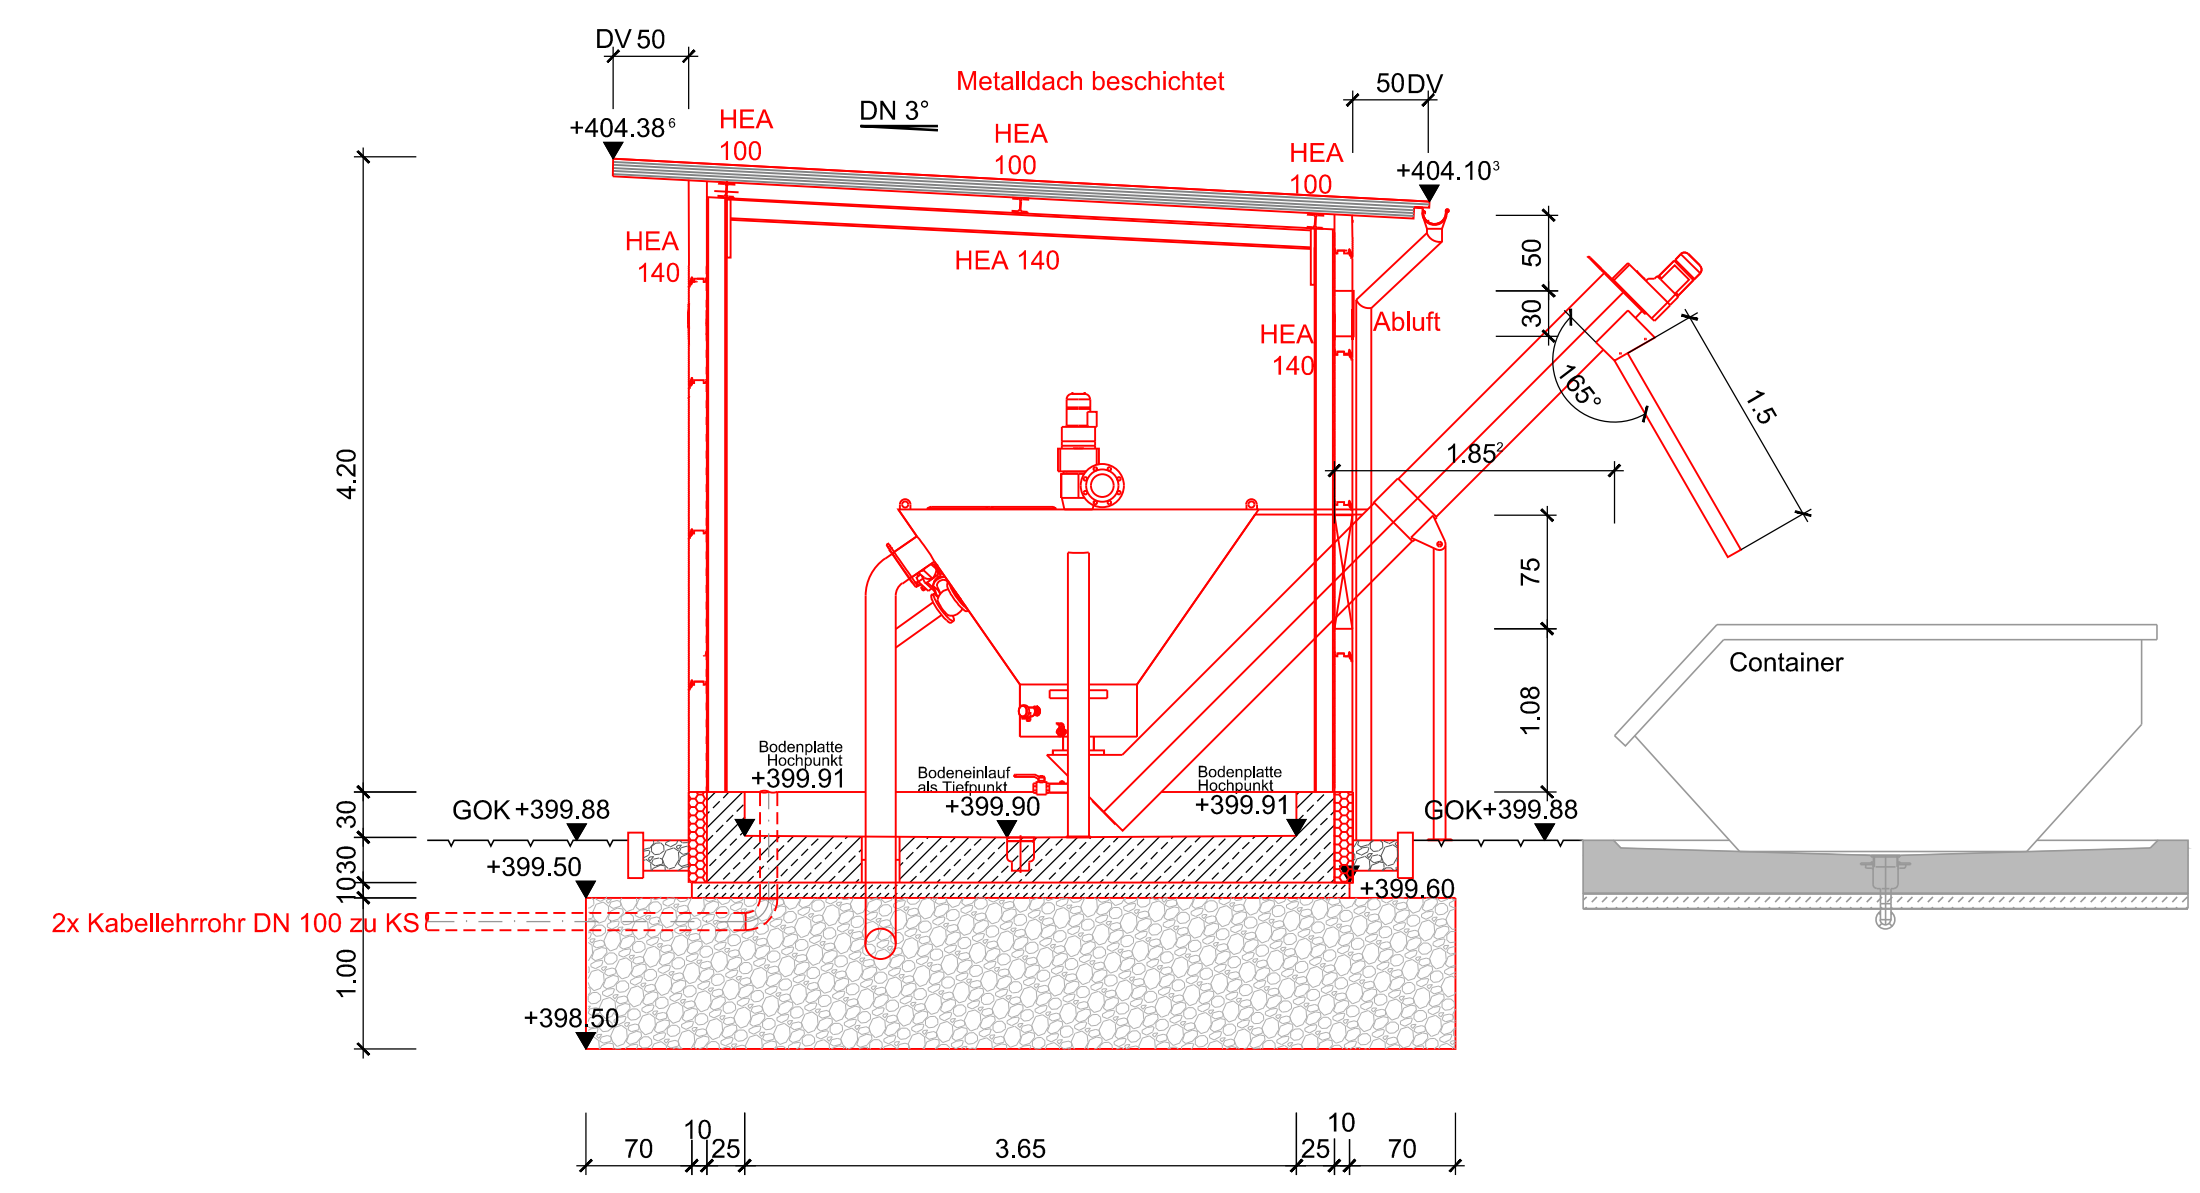



Schnitt H-H

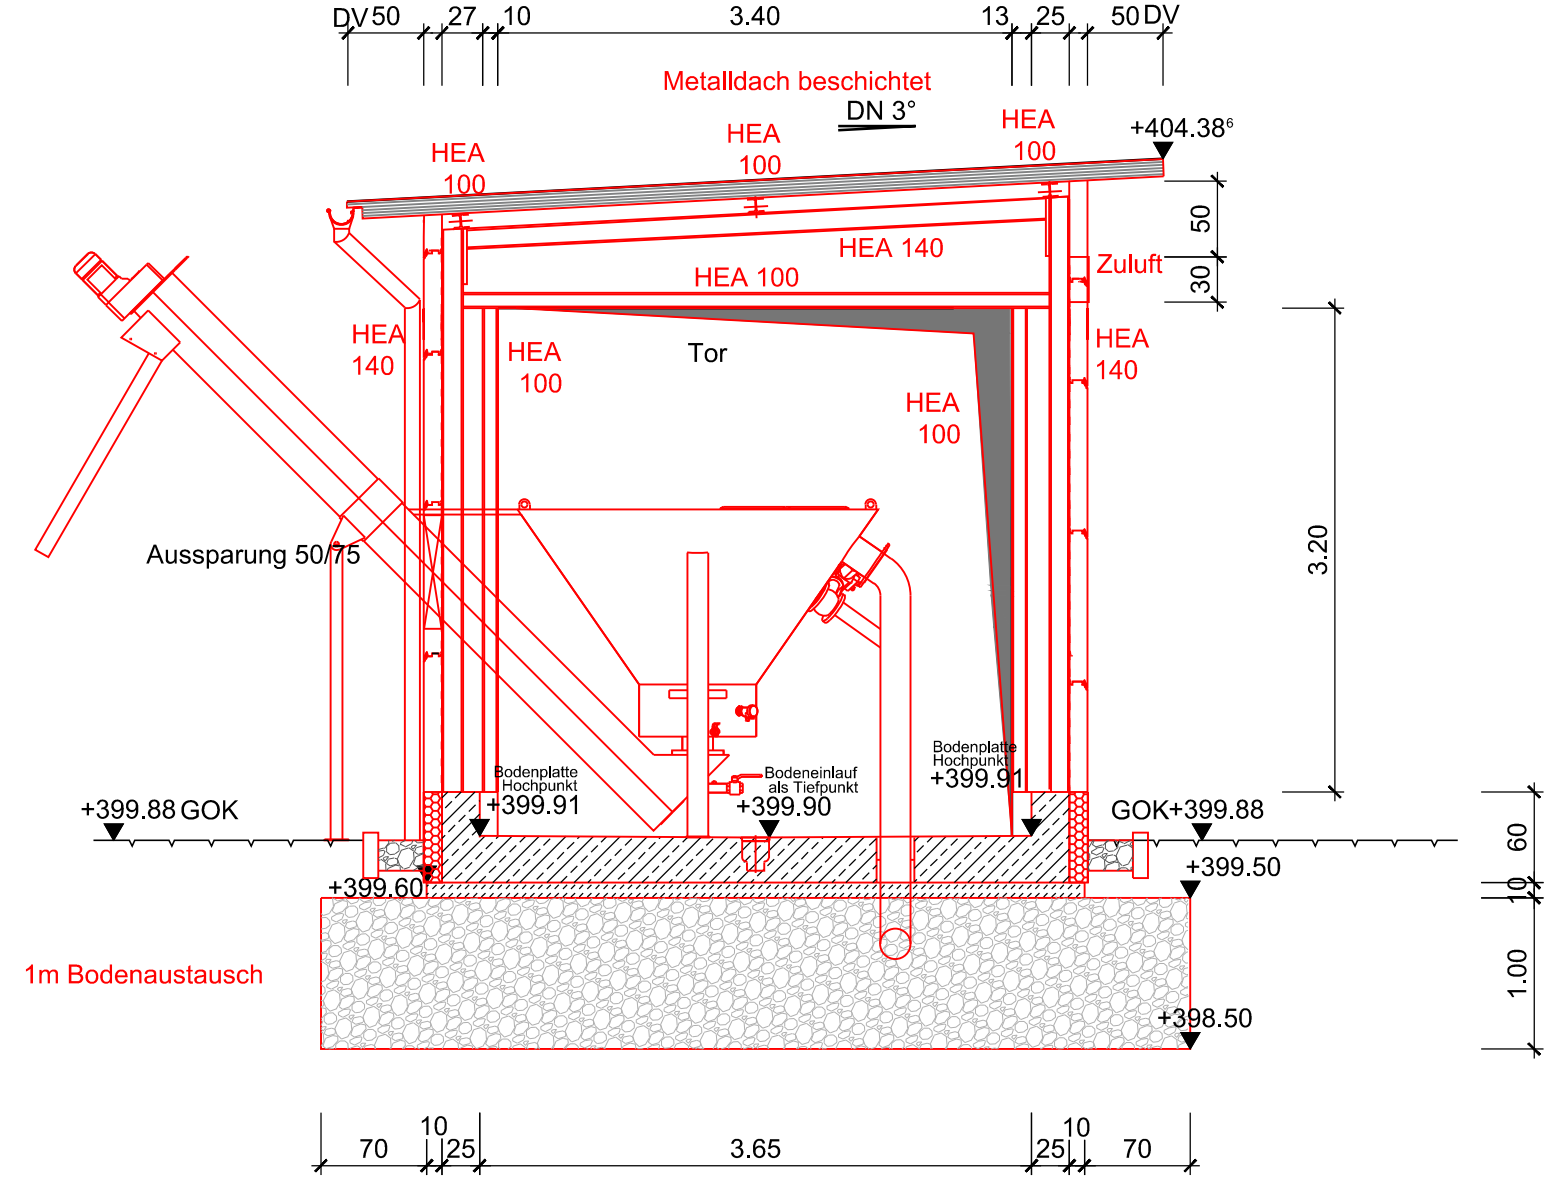

Schnitt I-I

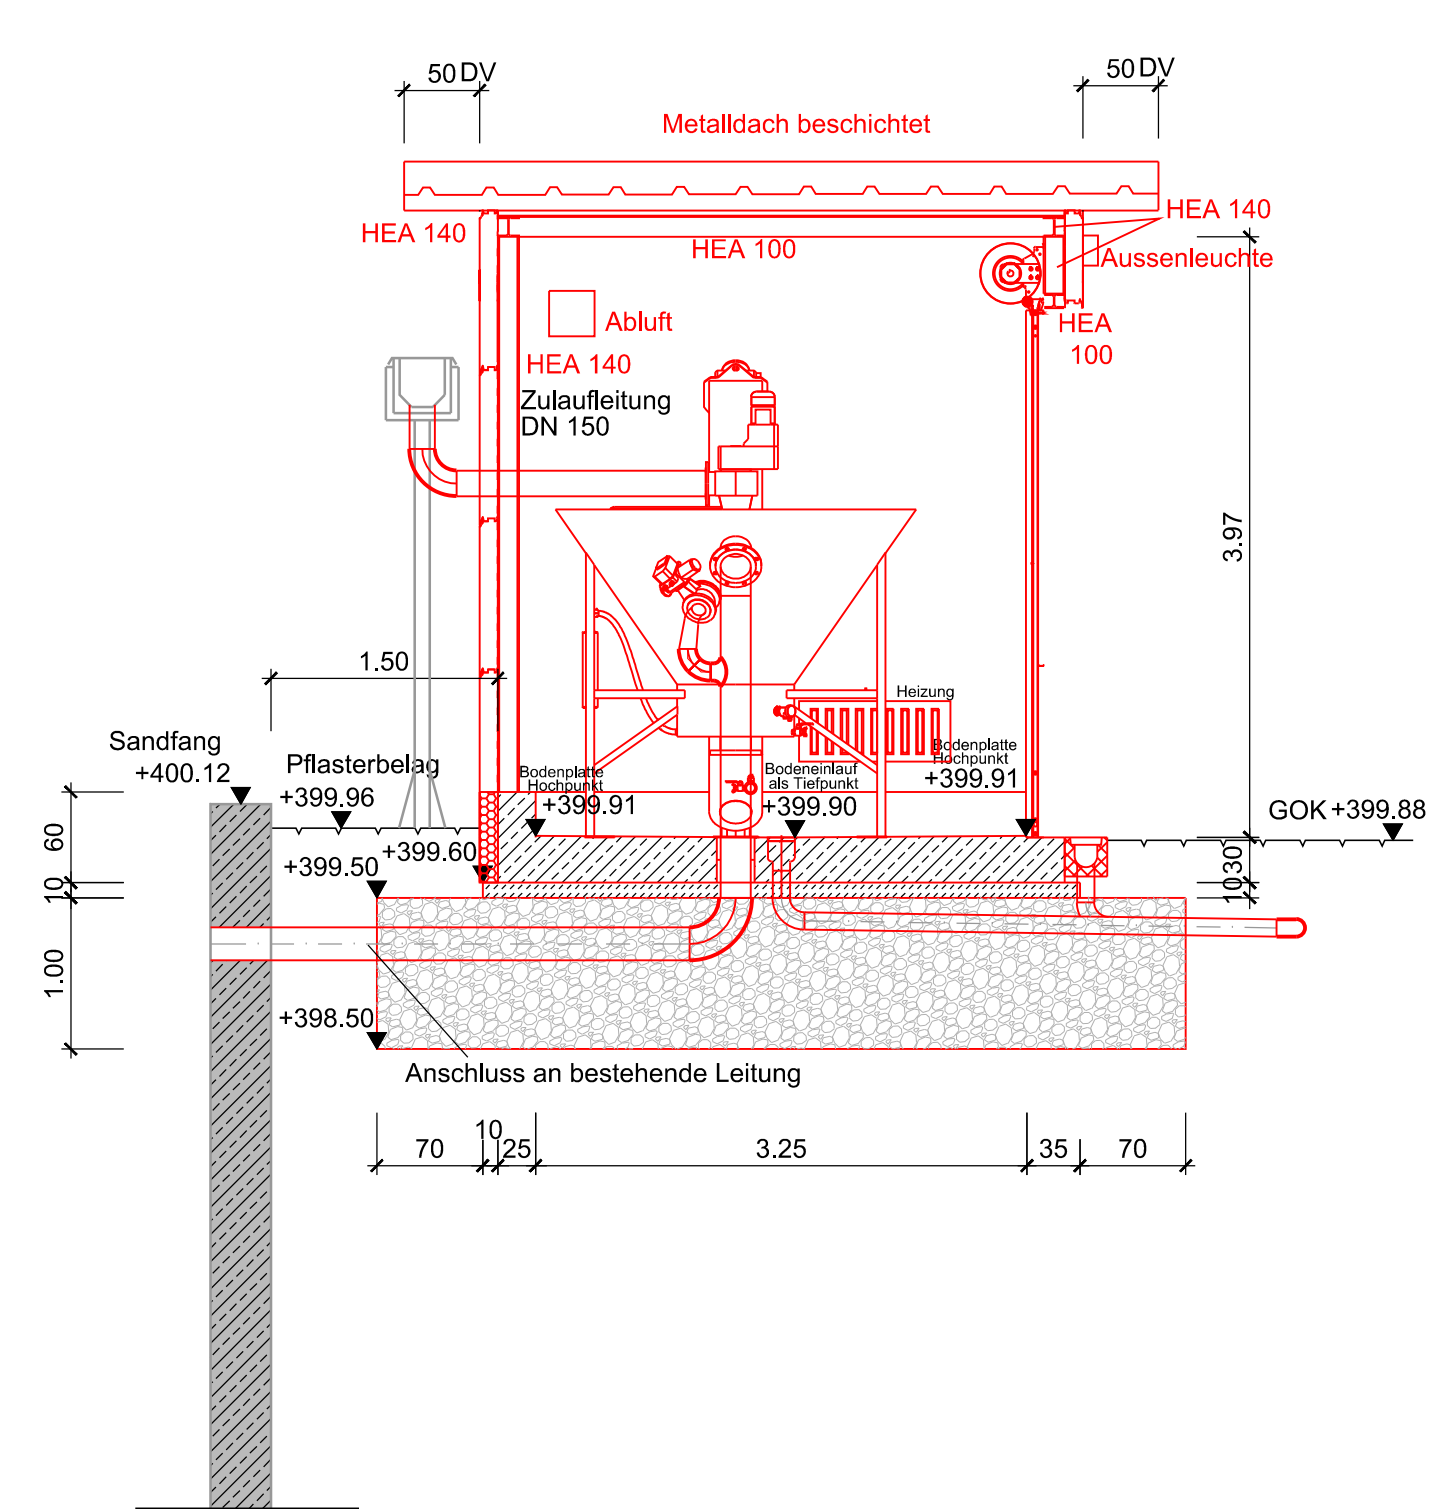

Schnitt J-J

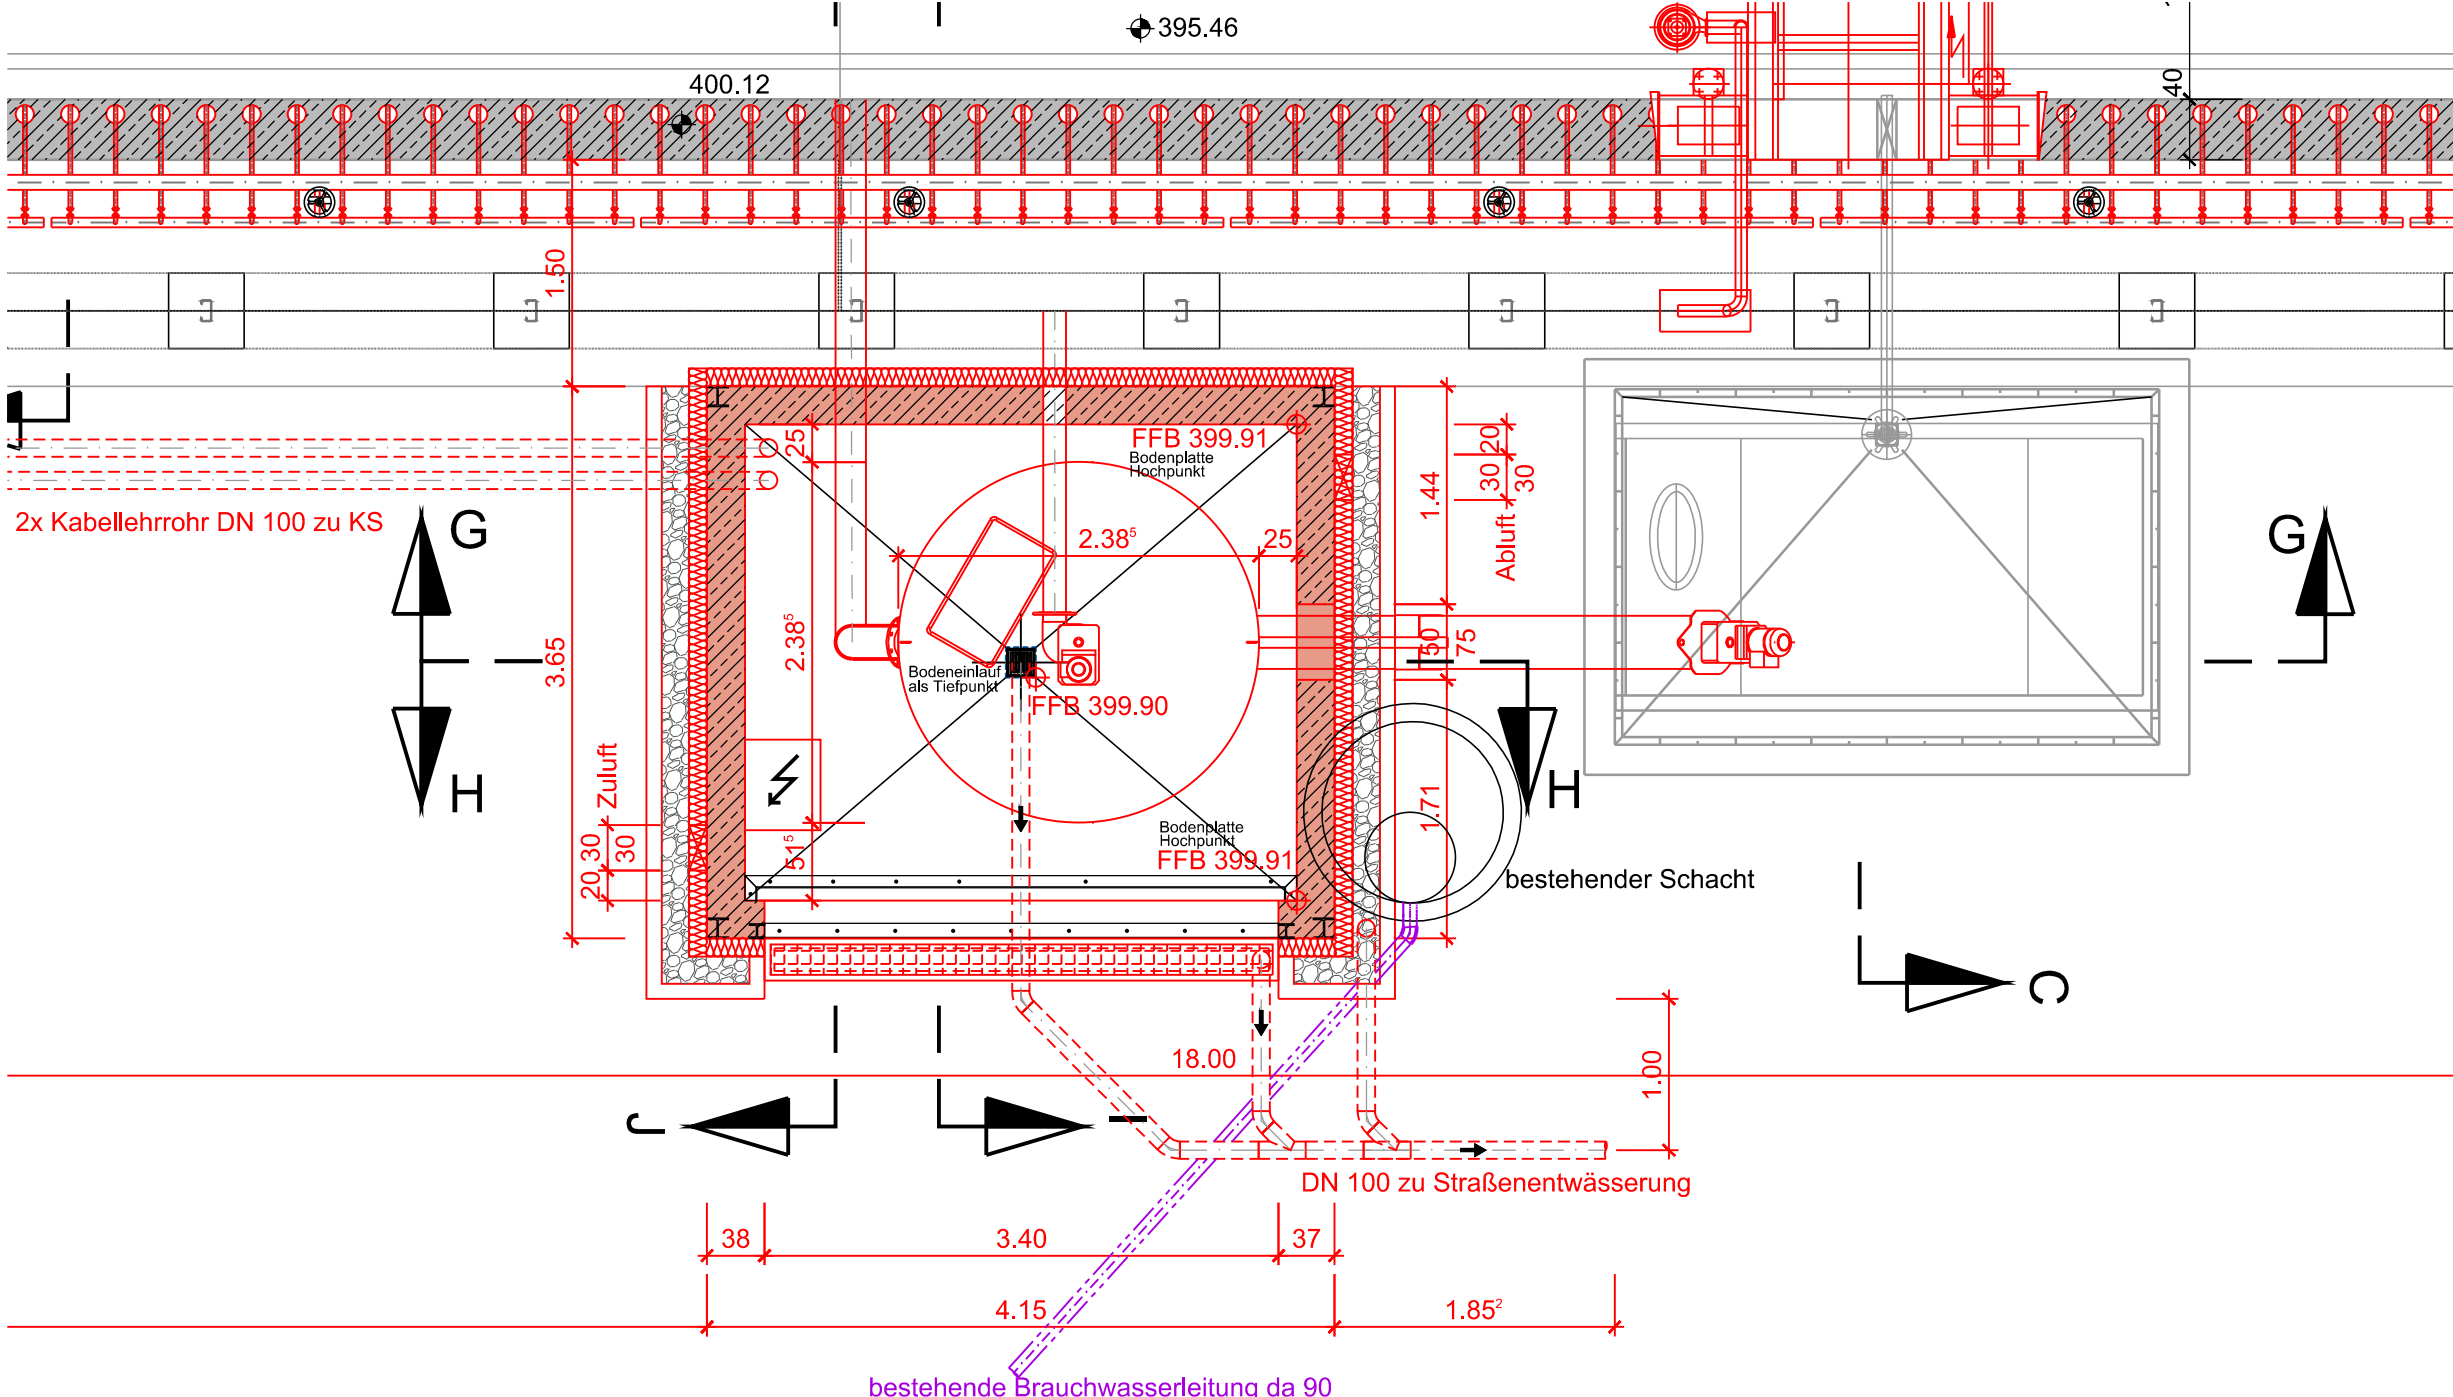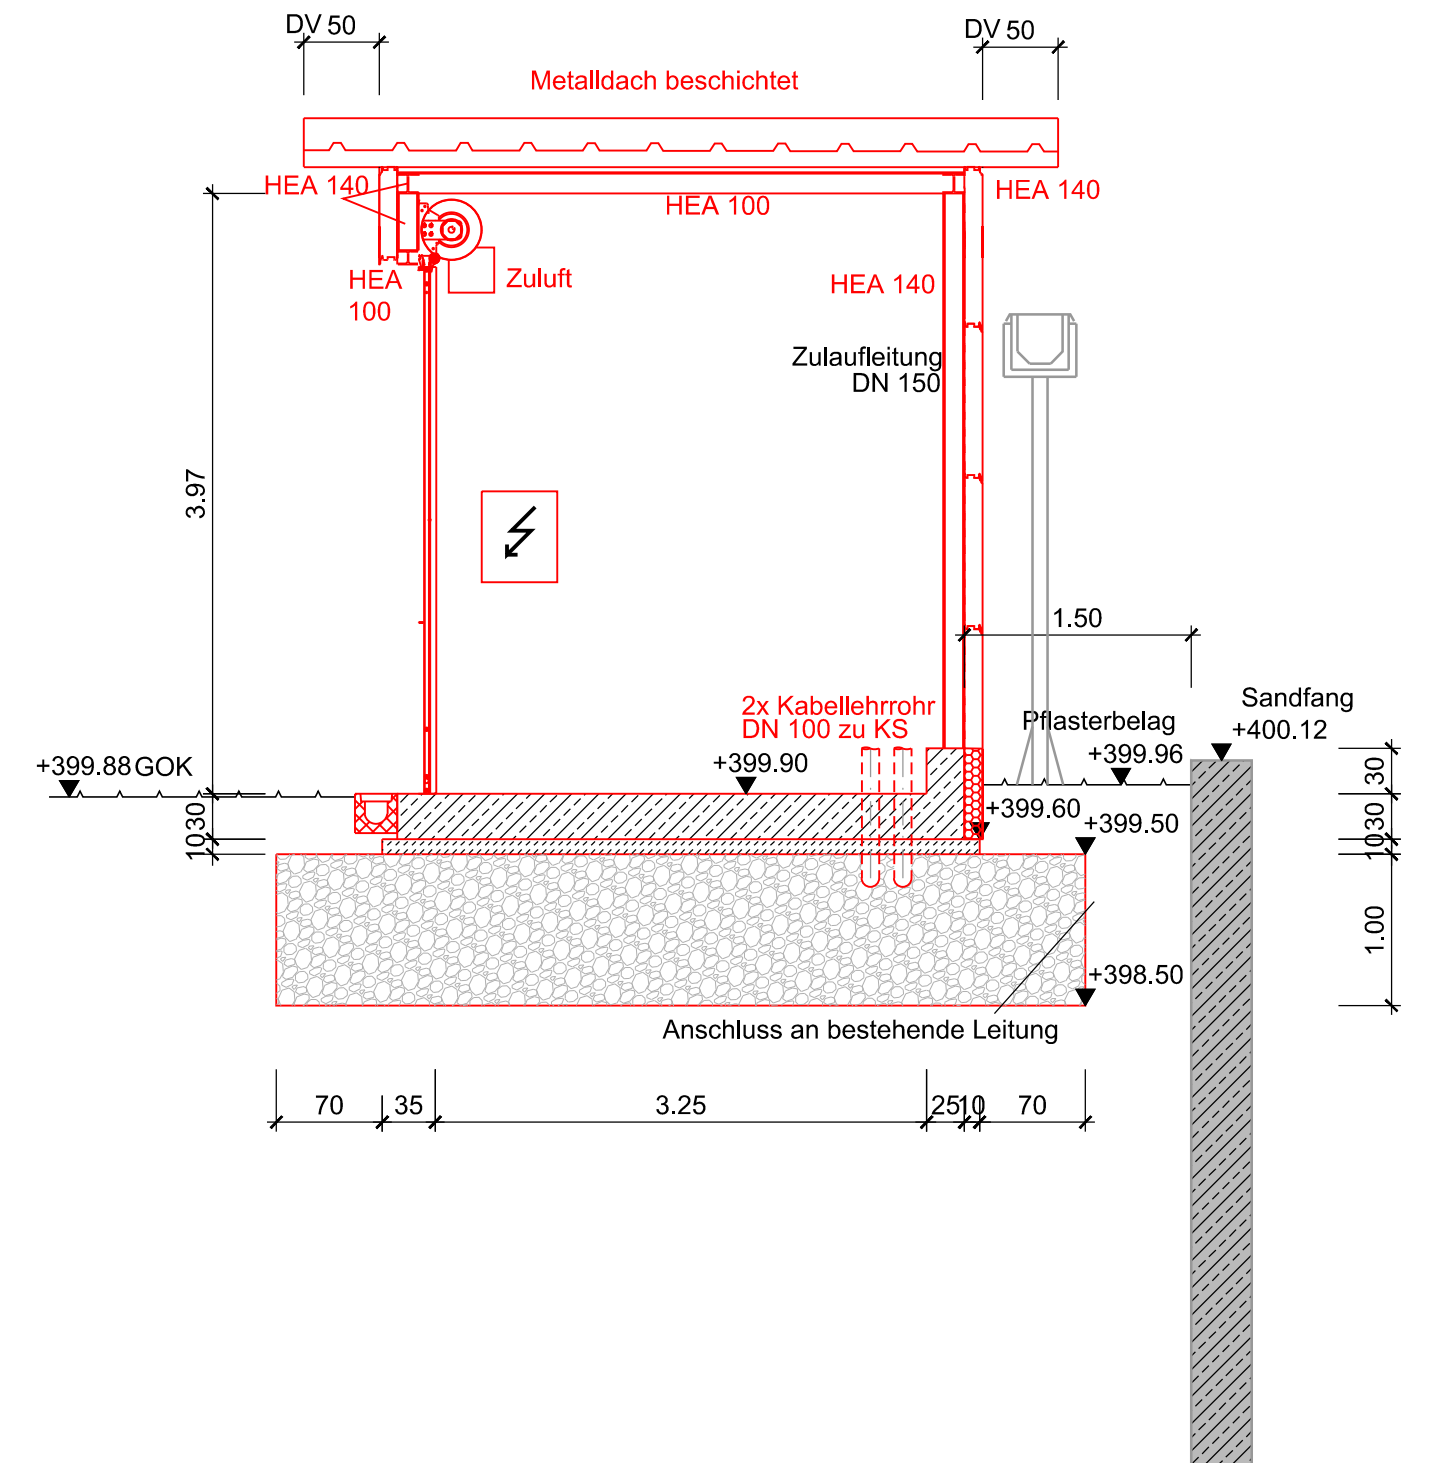

- Legende Bauplan**
- Mauerwerk
 - Mauerfertigteile
 - Stahlbeton
 - Betonfertigteile
 - unbewehrter Beton
 - Porenbeton
 - Bestand
 - Planung
 - Abbruch

NUR ZU KALKULATIONSZWECKEN

Objekt Kläranlage Schramberg		
Bauherr Stadtwerke Eigenbetrieb e.K. Abwasserbetrieb Gustav-Maier-Strasse 11 78713 Schramberg		
Verfasser Süddeutsche Abwasserreinigungs-Ingenieur GmbH Hörvelsinger Weg 23 89081 Ulm www.sag-ingenieure.de		
Projekt Umbau und Erweiterung der Kläranlage Schramberg		Projektnummer 821 U
Planinhalt Erneuerung Sandfang, Grundriss und Schnitte Sandwäscher		Leistungsphase Ausschreibung
gefertigt Fehringer	Datum 10.09.2026	Maßstab 1 : 50
geprüft Heider	Freigabe 10.09.2026	Plannummer 1821-U-432
Schutzvermerk ISO 16016 Weitergabe sowie Vervielfältigung dieser Zeichnung, Verwertung und Mitteilung seines Inhalts sind verboten, soweit nicht ausdrücklich gestattet.		