


Grundriss Betriebsgebäude Untergeschoss

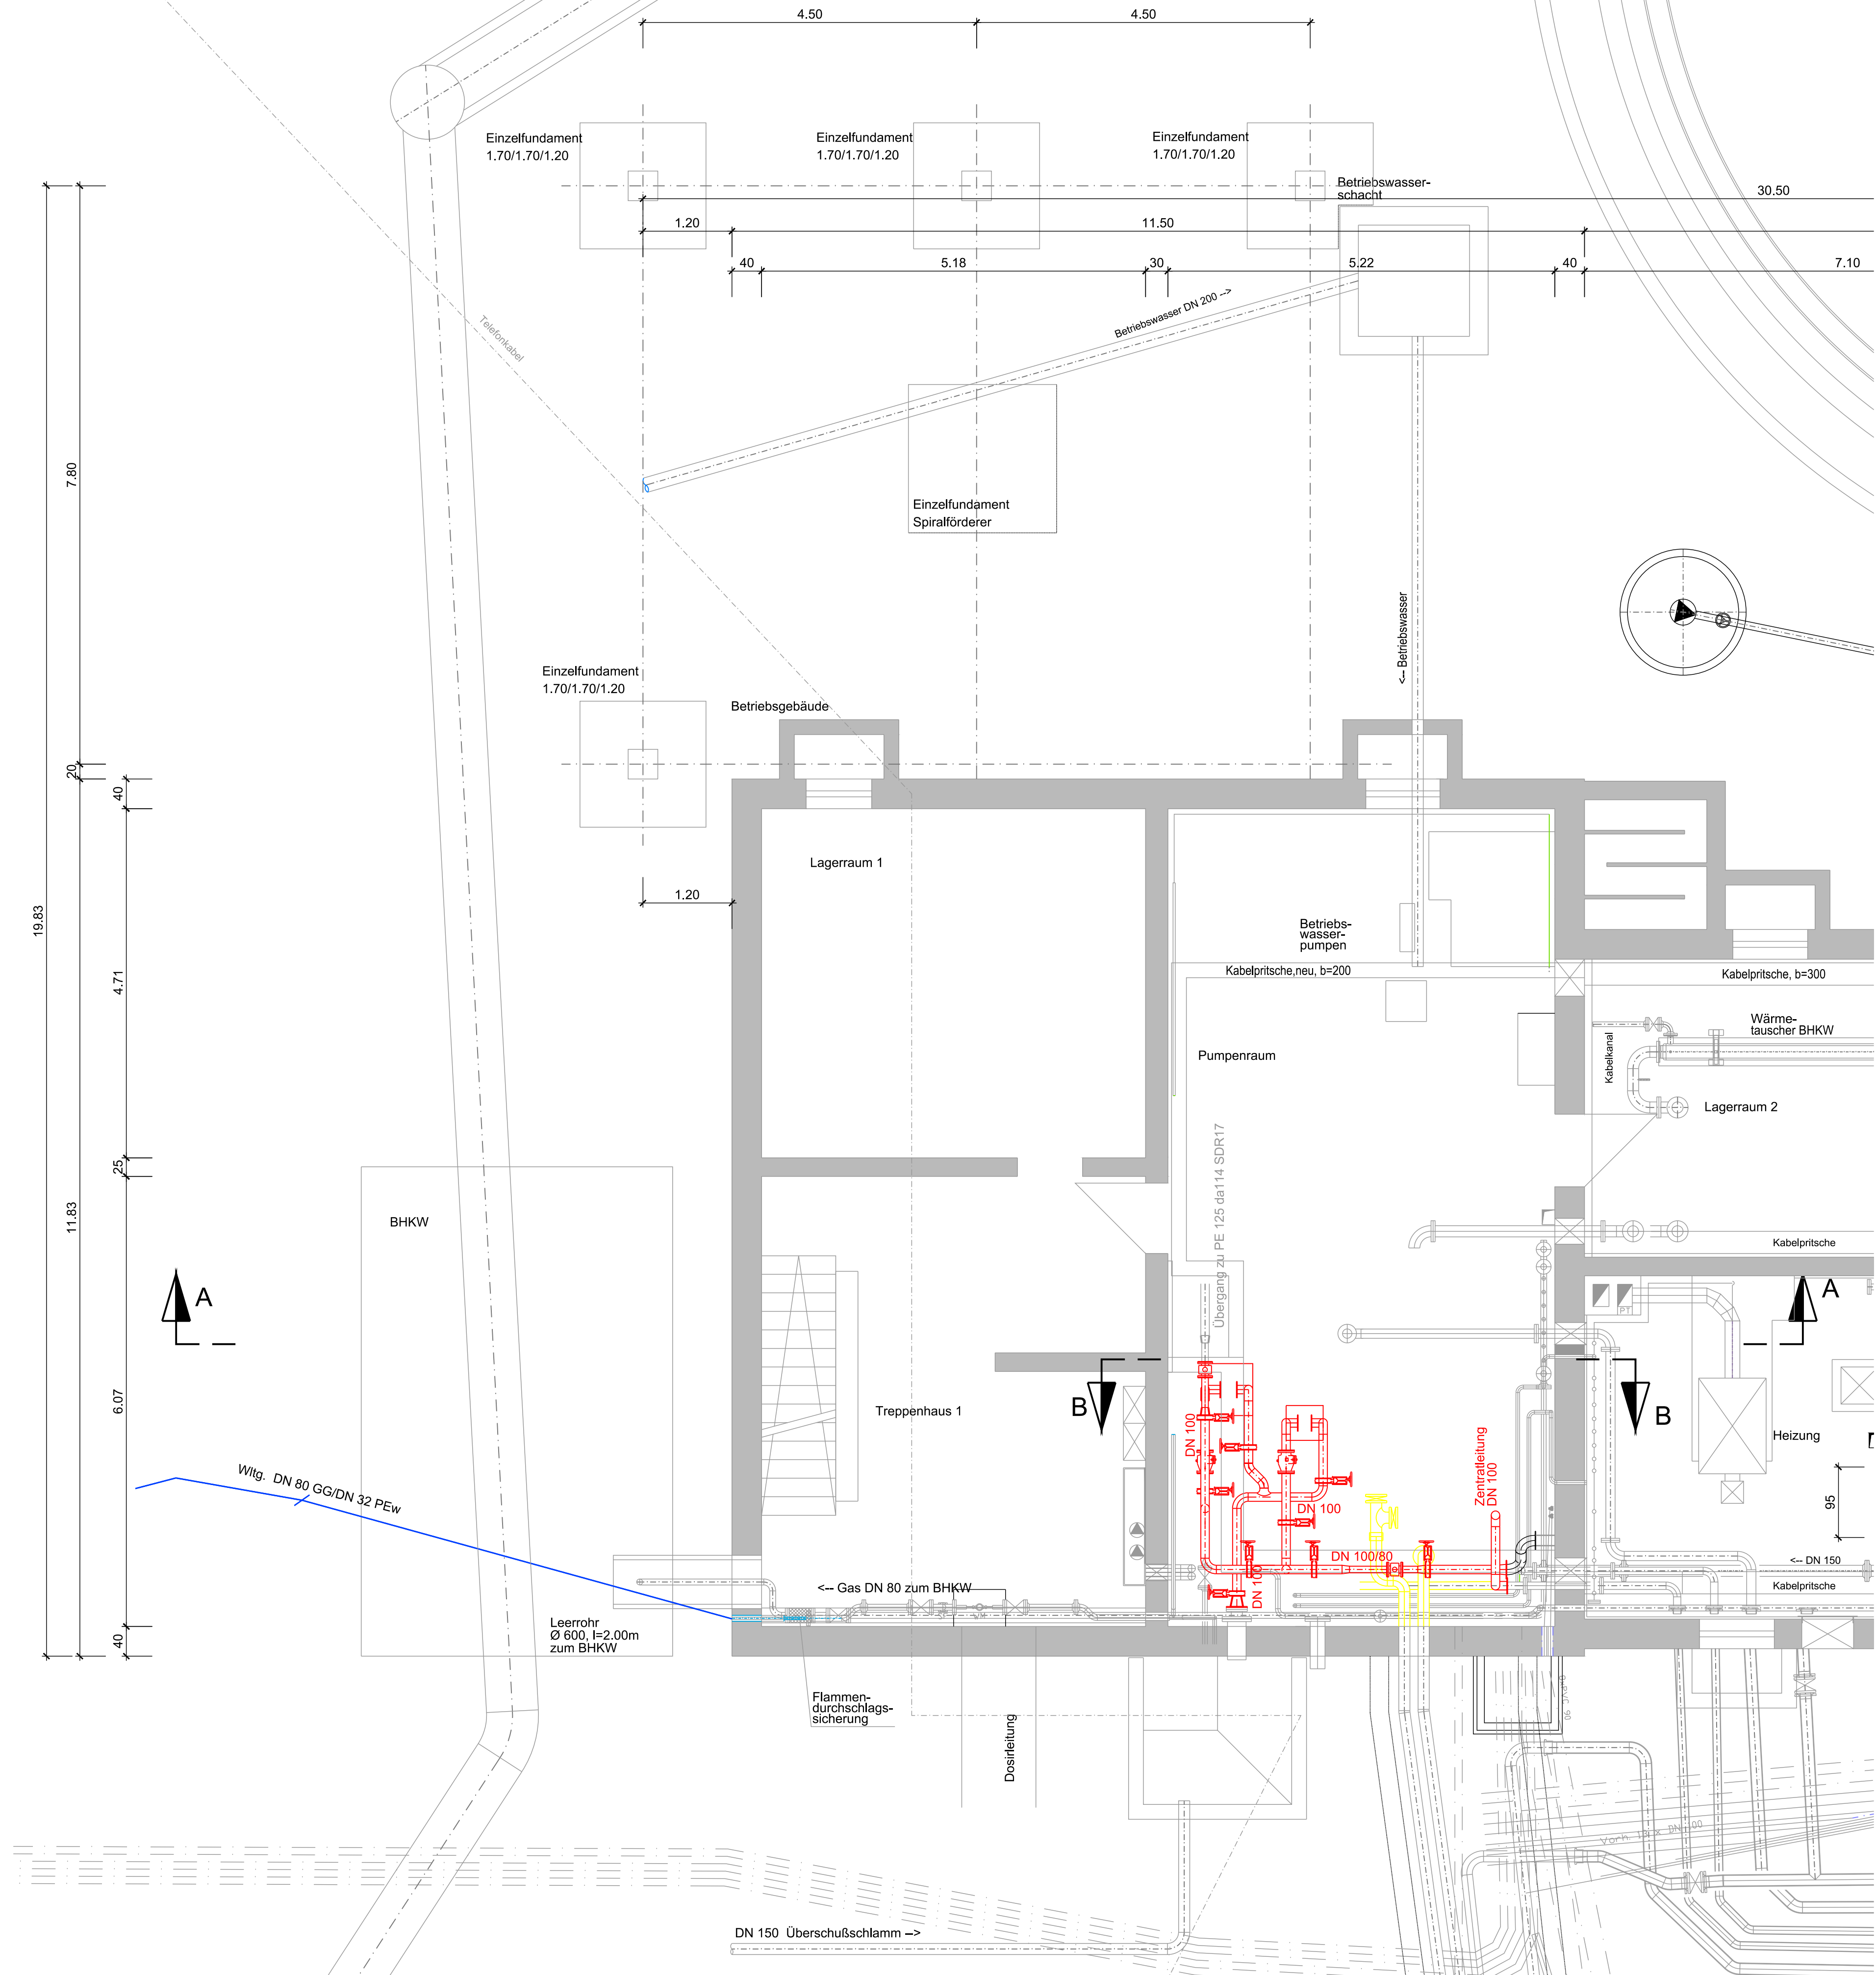

Legende Bauplan

- Mauerwerk
- Mauerfertigteile
- Stahlbeton
- Betonfertigteile
- unbewehrter Beton
- Porenbeton
- Bestand
- Planung
- Abbruch

NUR ZU KALKULATIONSZWECKEN

Objekt Kläranlage Schramberg		
Bauherr Stadtwerke Eigenbetrieb e.K. Abwasserbetrieb Gustav-Maier-Strasse 11 89081 Ulm www.sag-ingenieure.de		
Verfasser Süddeutsche Abwasserreinigungs-Ingenieur GmbH Hörvelsinger Weg 23 89081 Ulm www.sag-ingenieure.de		
Projekt Umbau und Erweiterung der Kläranlage Schramberg	Projektnummer 821-U	
Planinhalt Erneuerung Pumpen und Zentralleitung Grundriss UG	Leistungsphase Ausschreibung	
gefertigt Fehringer	Datum 10.09.2026	Maßstab 1 : 50
geprüft Heider	Freigabe 10.09.2026	Plannummer 1821-U-492
Schutzvermerk ISO 16016 Weitergabe sowie Vervielfältigung dieser Zeichnung, Verwertung und Mitteilung seines Inhalts sind verboten, soweit nicht ausdrücklich gestattet.		

