



Grundriss

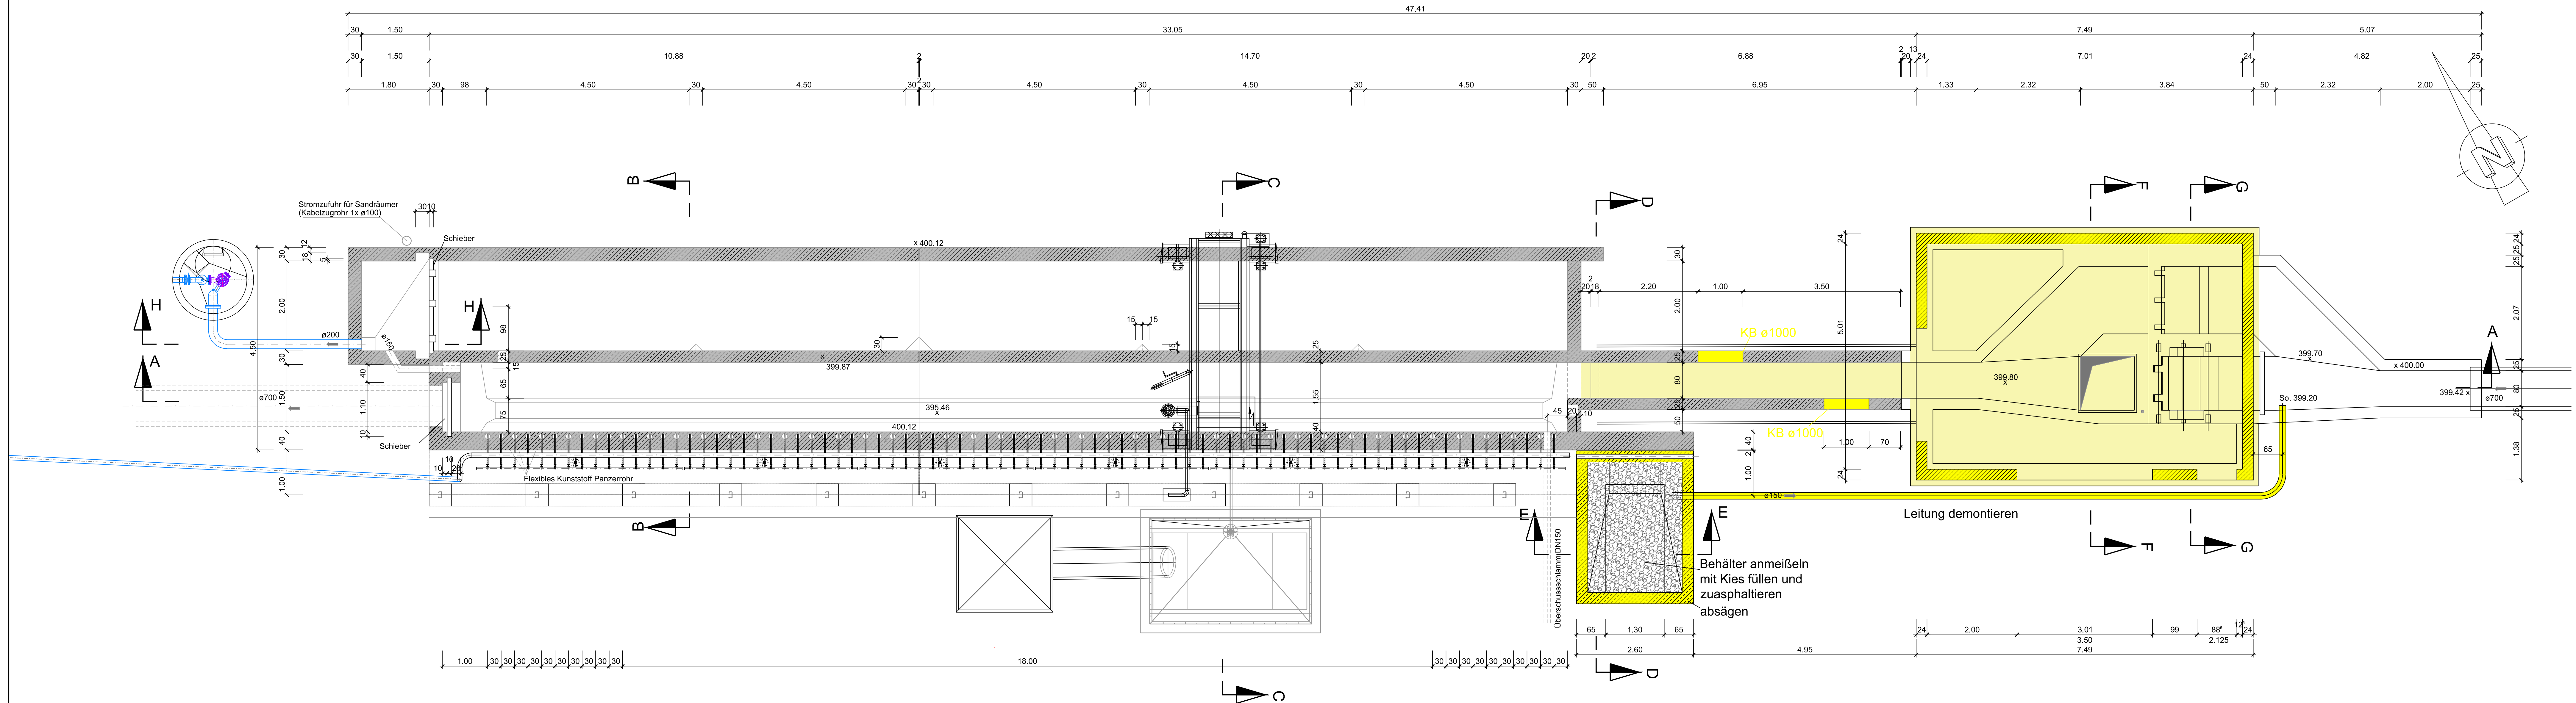

Schnitt A-A

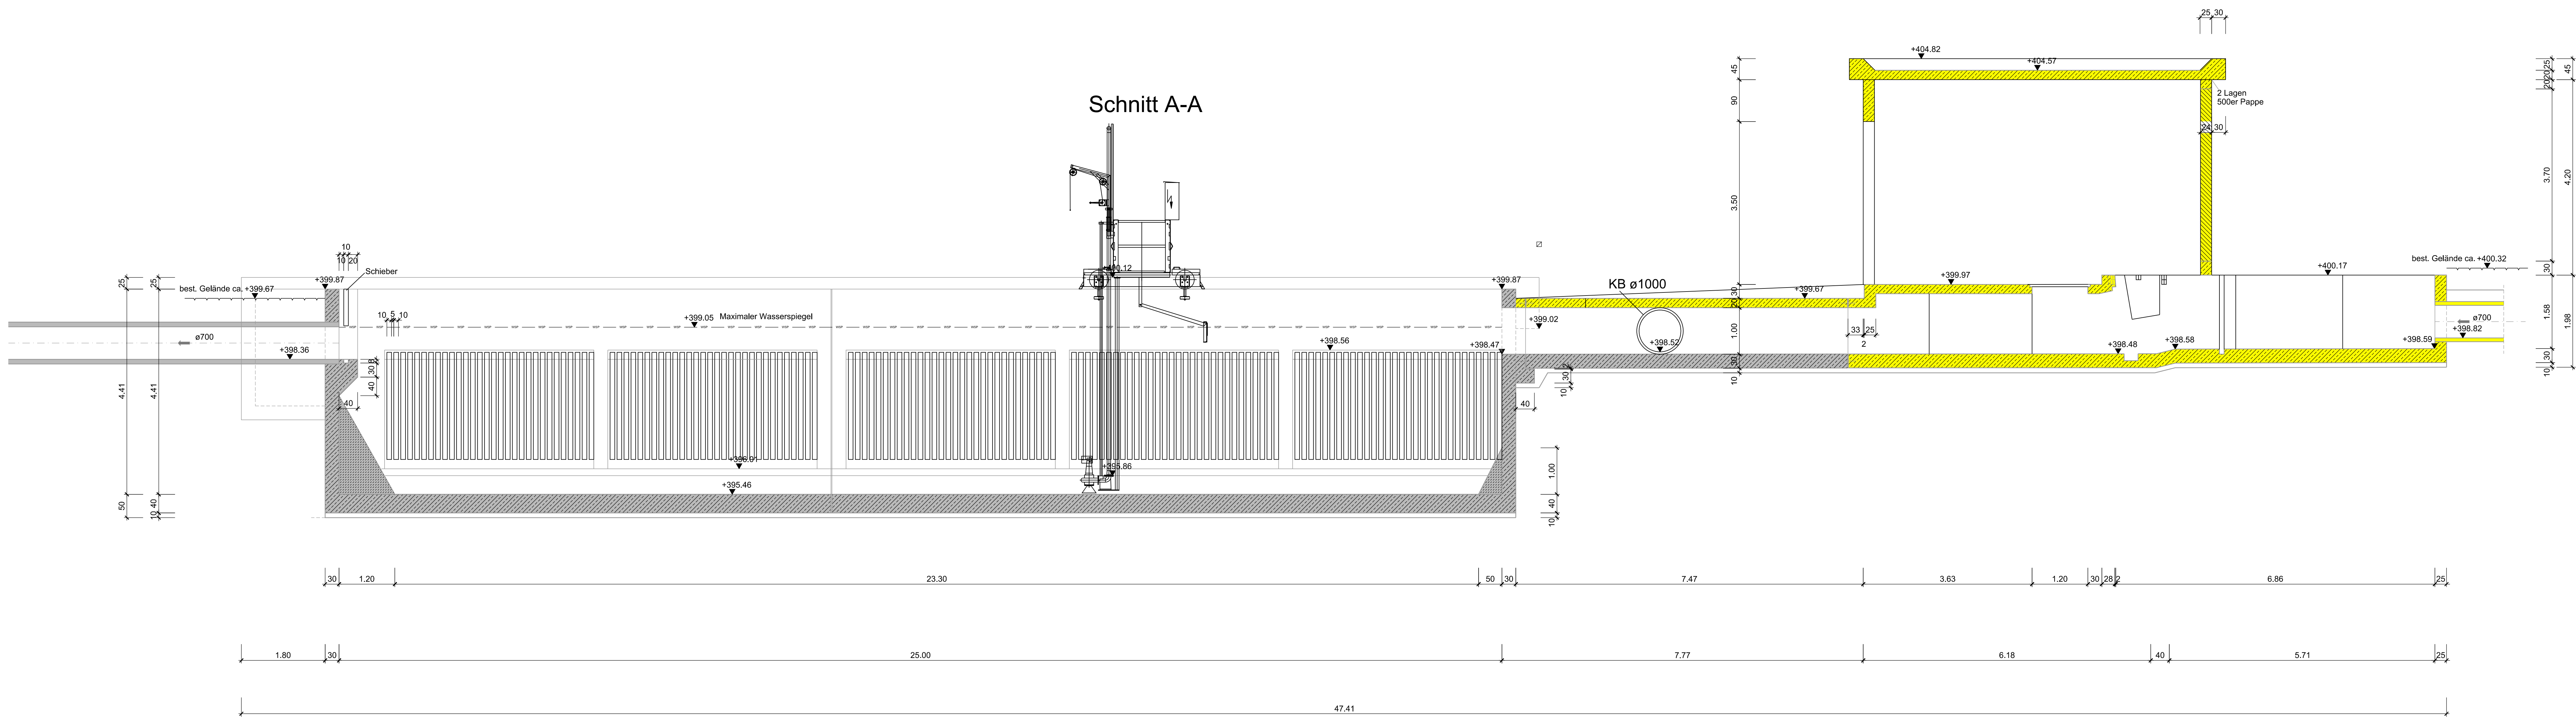

Legende Bauplan

- Mauerwerk
- Mauerfertigteile
- Stahlbeton
- Betonfertigteile
- unbewehrter Beton
- Porenbeton
- Bestand
- Planung
- Abbruch

NUR ZU KALKULATIONSZWECKEN

Objekt Kläranlage Schramberg		
Bauherr Stadtwerke Eigenbetrieb e.K. Abwasserbetrieb Gustav-Maier-Strasse 11 78713 Schramberg		
Verfasser Süddeutsche Abwasserreinigungs-Ingenieur GmbH Hörvelsinger Weg 23 89081 Ulm www.sag-ingenieure.de		
Projekt Umbau und Erweiterung der Kläranlage Schramberg		Projektnummer 821 U
Planinhalt Abbruch Sandfang Grundriss und Schnitt A-A		Leistungsphase Ausschreibung
gefertigt Fehring	Datum 10.09.2026	Maßstab 1 : 50
geprüft Heider	Freigebe 10.09.2026	Plannummer 1821-U-433
Schutzmarke 300 18018 Weitergabe sowie Vervielfältigung dieser Zeichnung, Verwertung und Mitteilung seines Inhalts sind verboten, soweit nicht ausdrücklich gestattet. Sf 150 / 89		