


Grundriss Betriebsgebäude Erdgeschoss

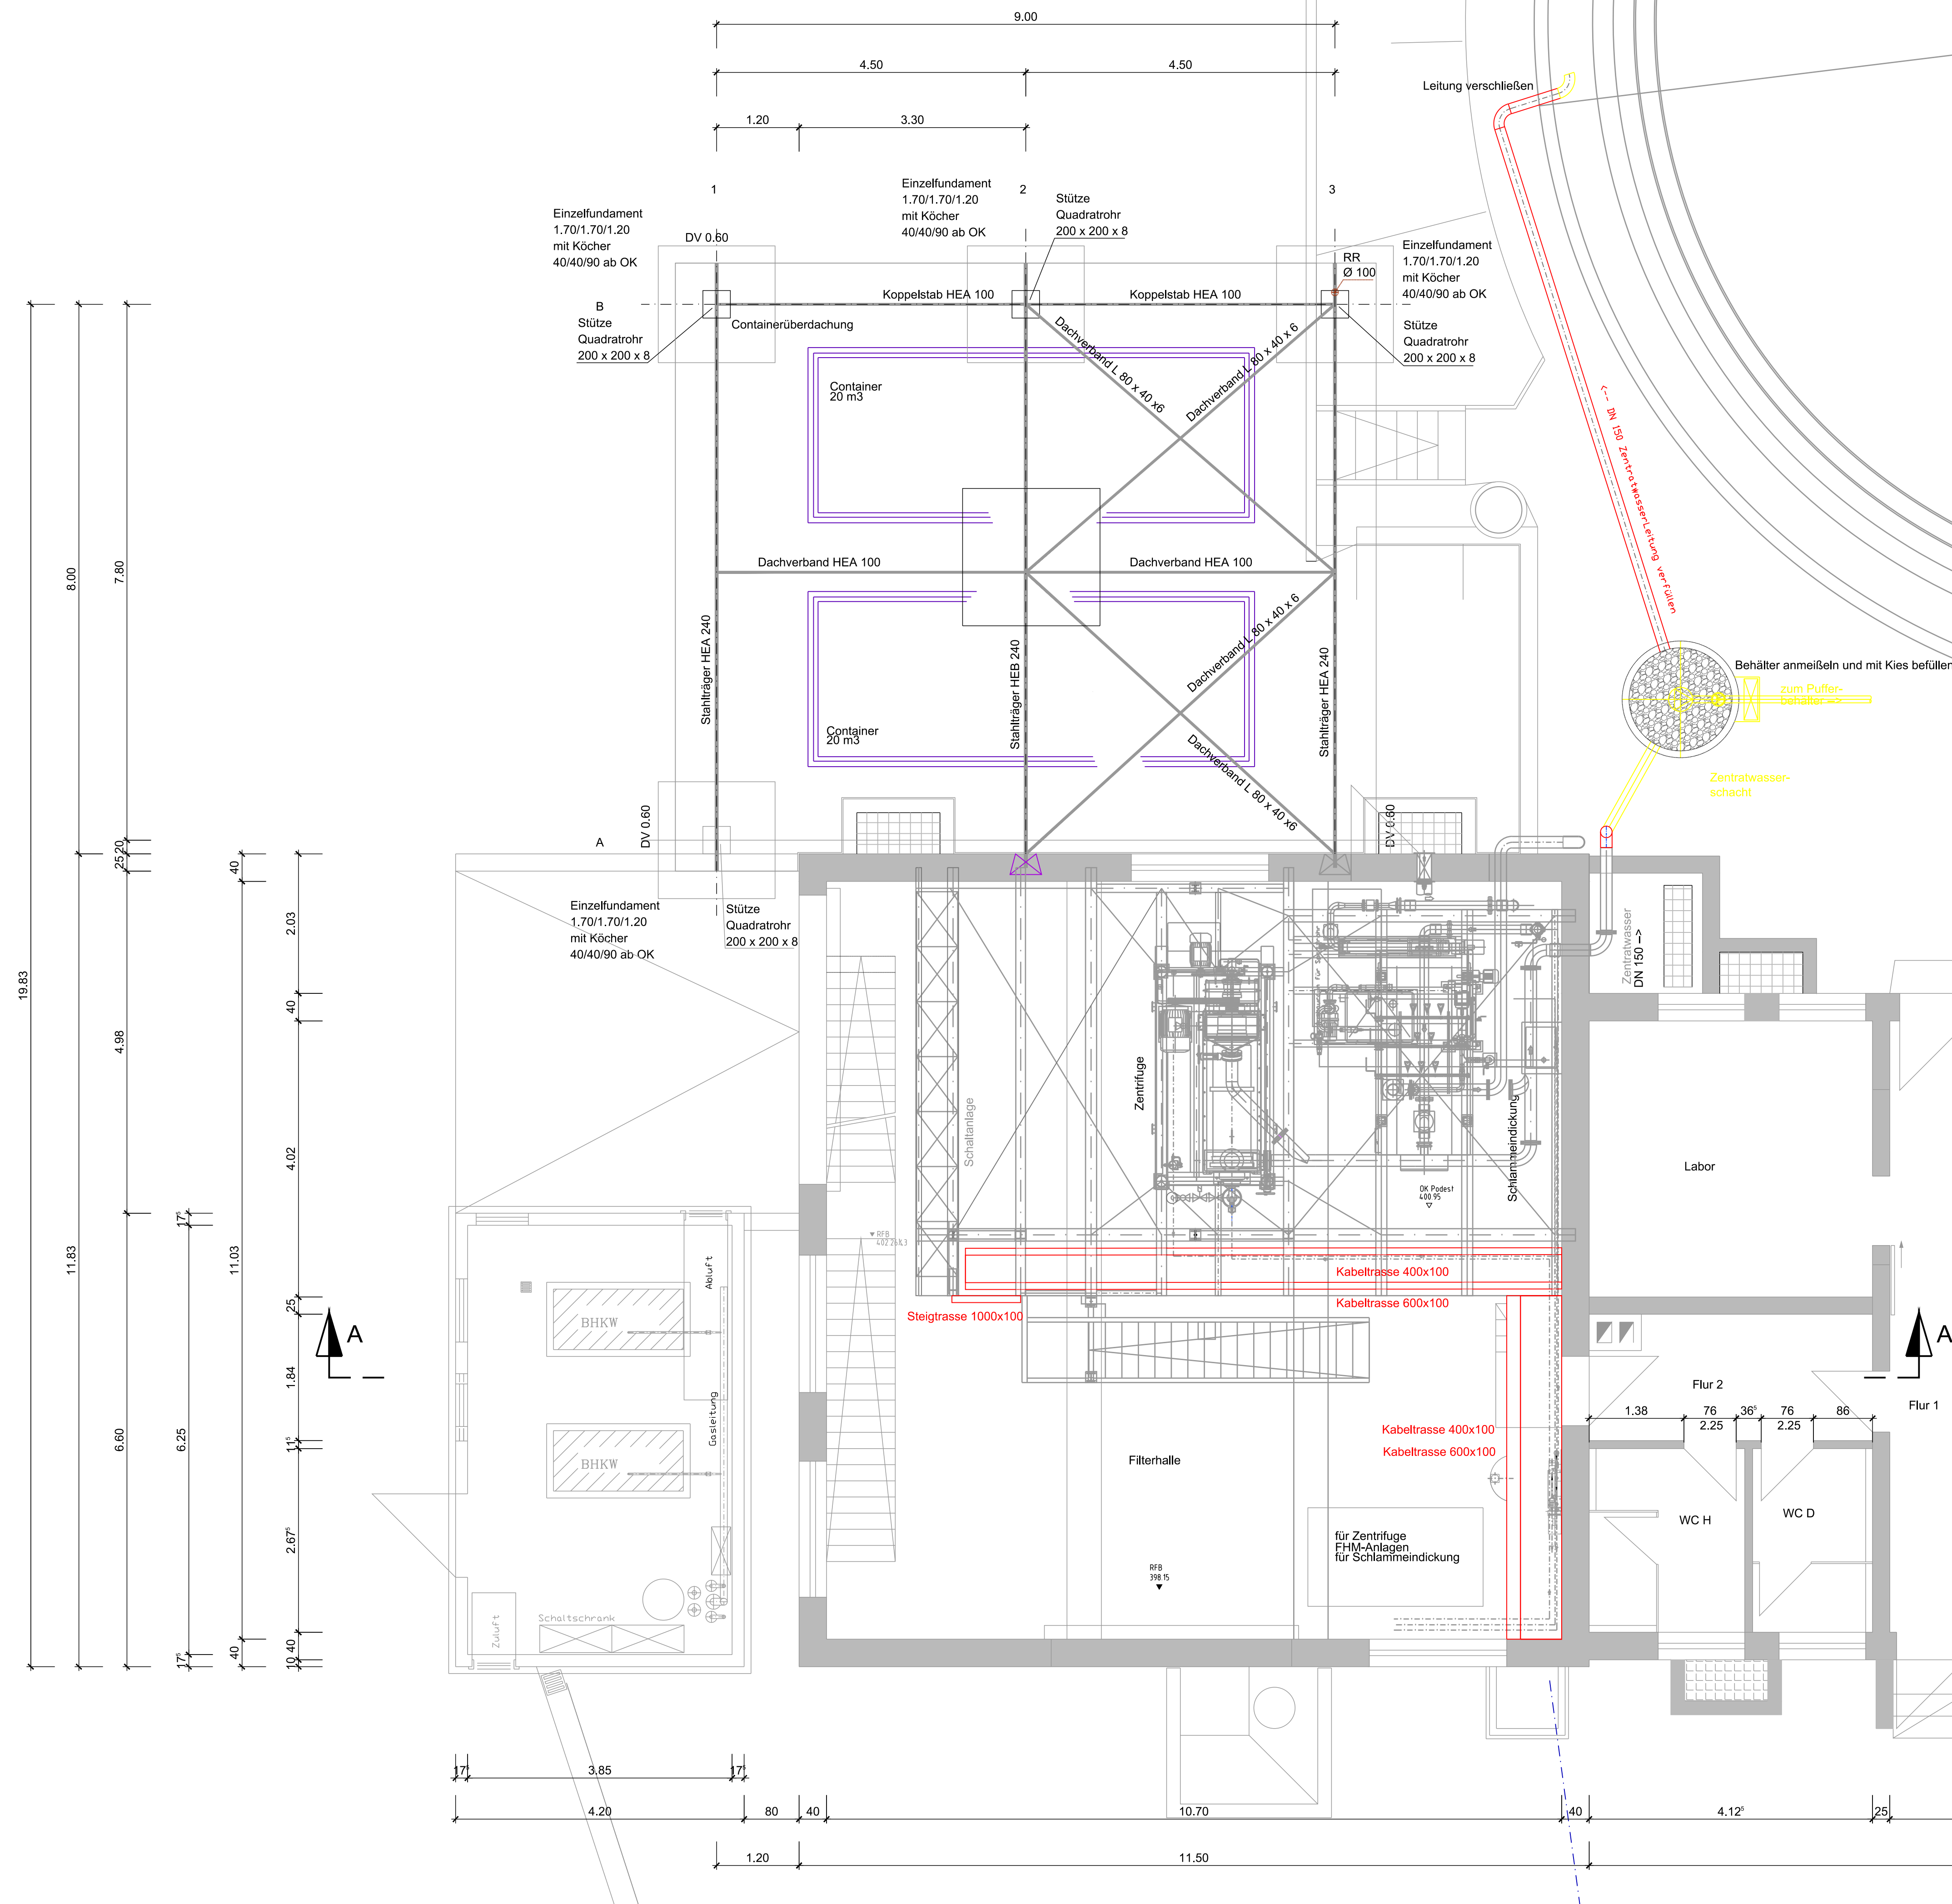

NUR ZU KALKULATIONSZWECKEN

Objekt Kläranlage Schramberg		
Bauherr Stadtwerke Eigenbetrieb e.K. Abwasserbetrieb Gustav-Maler-Strasse 11 78713 Schramberg		
Verfasser Süddeutsche Abwasserreinigung-Ingenieur GmbH Hörvelsingener Weg 23 89081 Ulm www.sag-ingenieure.de		
 		
Projekt Umbau und Erweiterung der Kläranlage Schramberg	Projektnummer 821-U	
Planinhalt Neue Leitungen Trafostation Grundriss EG	Leistungsphase Ausschreibung	
gefertigt Fehringer	Datum 10.09.2026	Maßstab 1 : 50
geprüft Heider	Freigabe 10.09.2026	Plannummer 1821-U-491
Schutzvermerk ISO 16016 Weitergabe sowie Vervielfältigung dieser Zeichnung, Verwertung und Mitteilung seines Inhalts sind verboten, soweit nicht ausdrücklich gestattet.		