


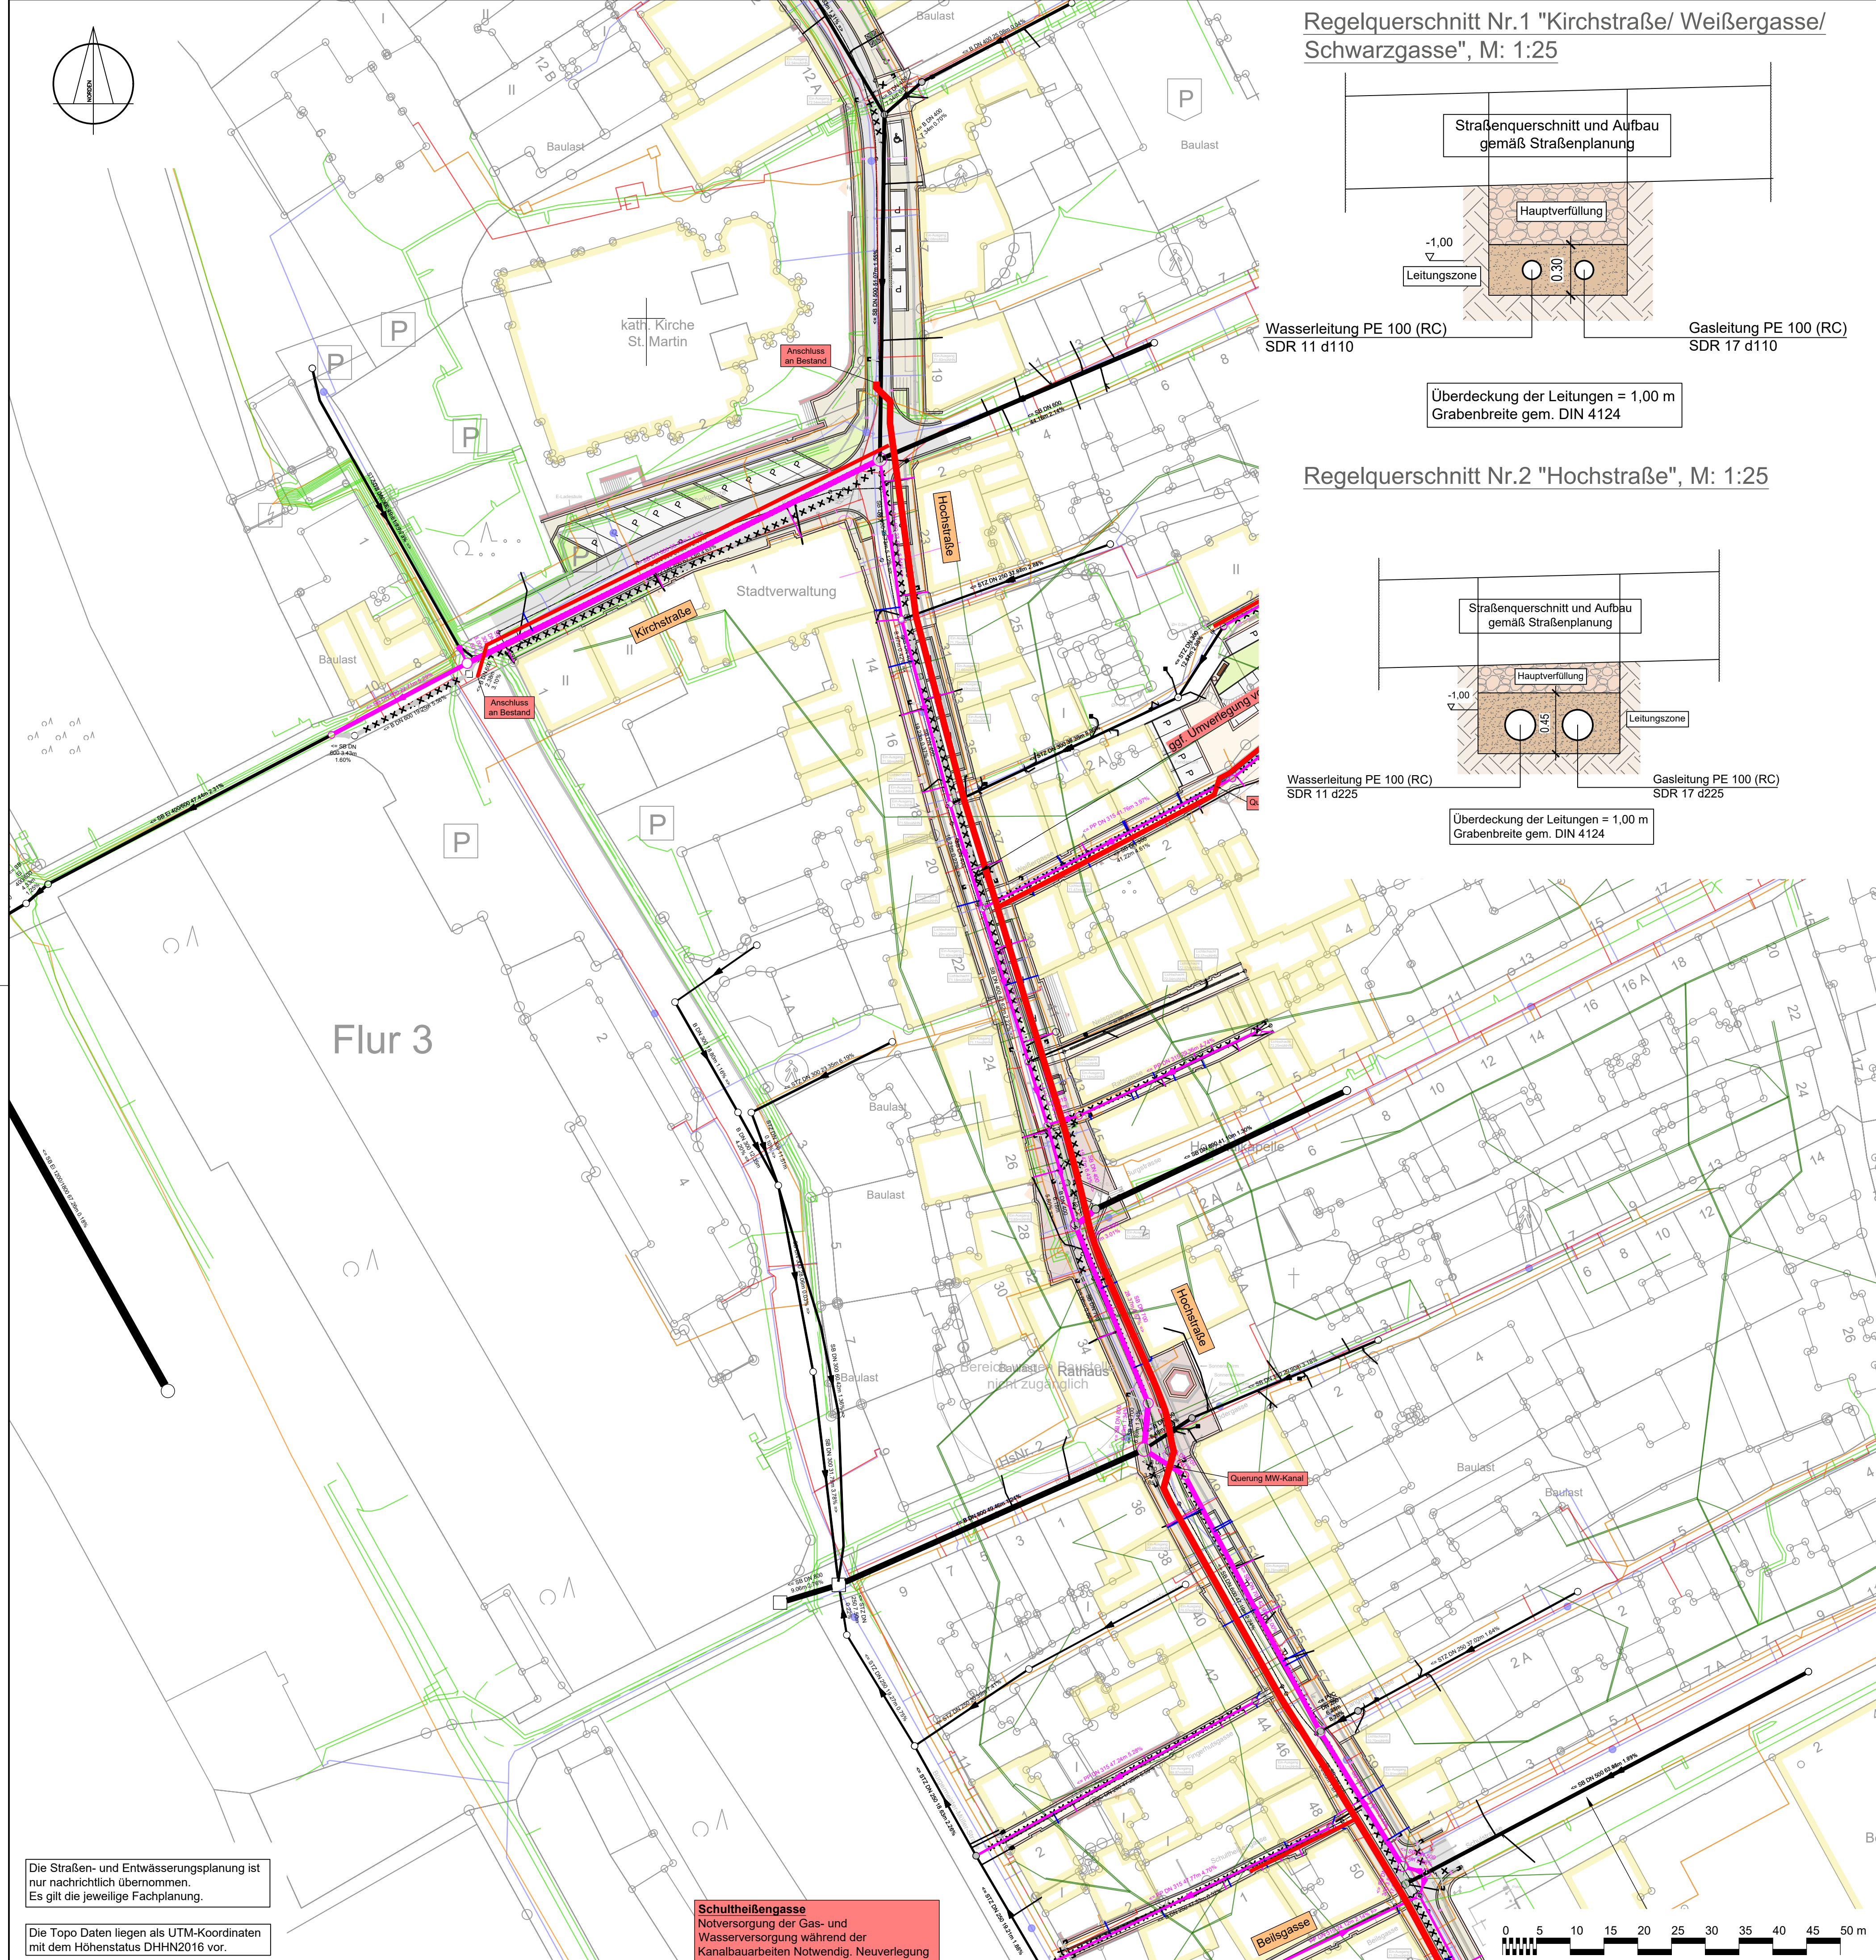


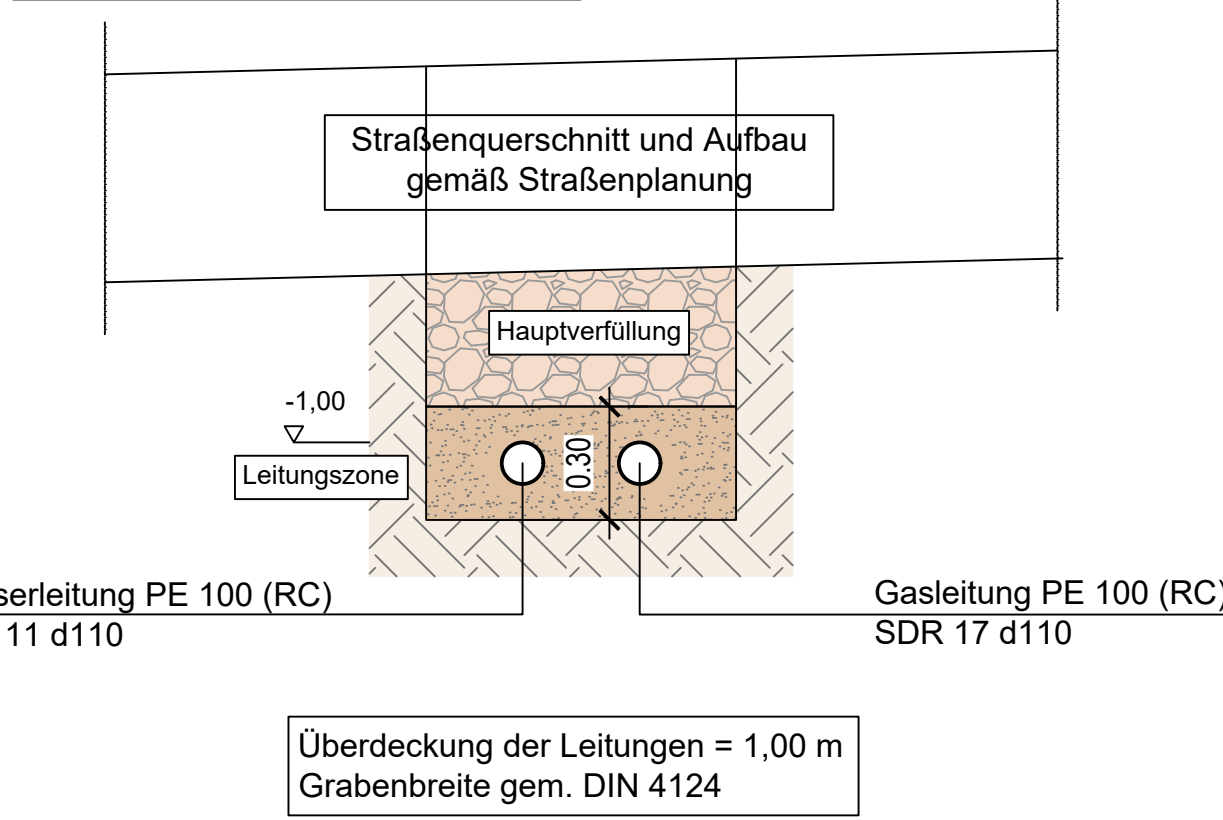


Regelquerschnitt Nr.1 "Kirchstraße/ Weißergasse/ Schwarzgasse", M: 1:25

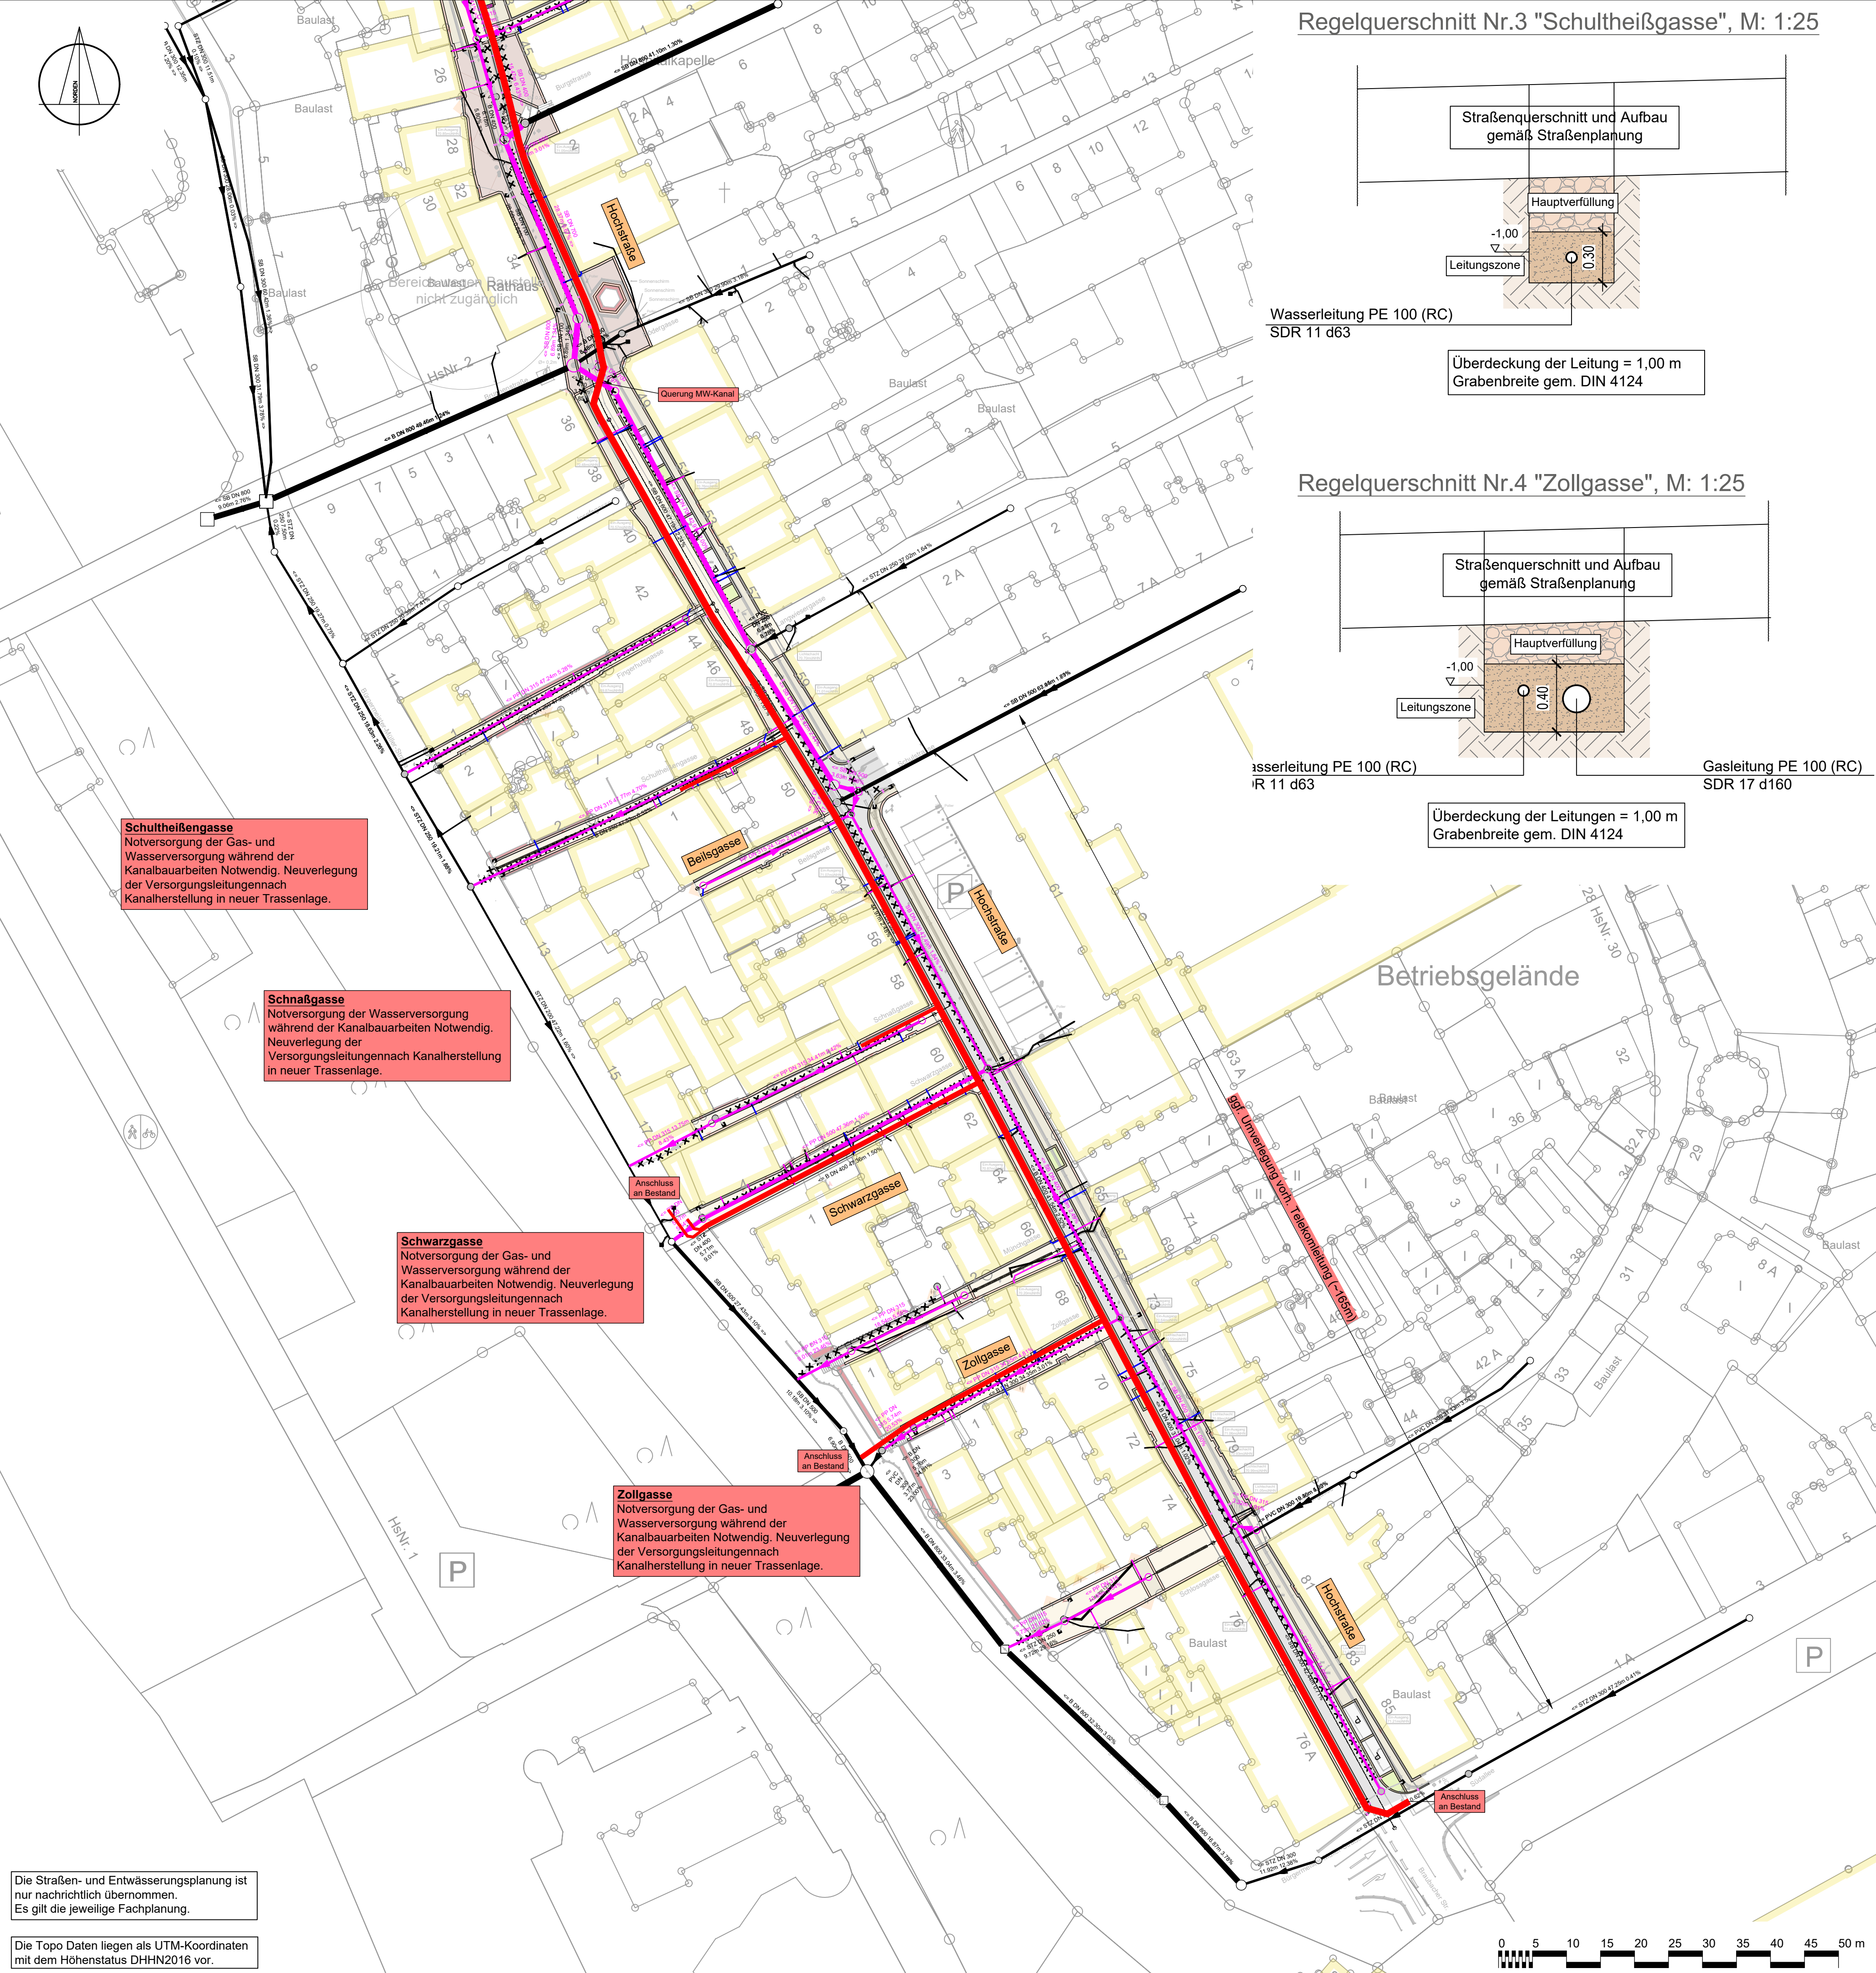


Regelquerschnitt Nr.2 "Hochstraße", M: 1:25

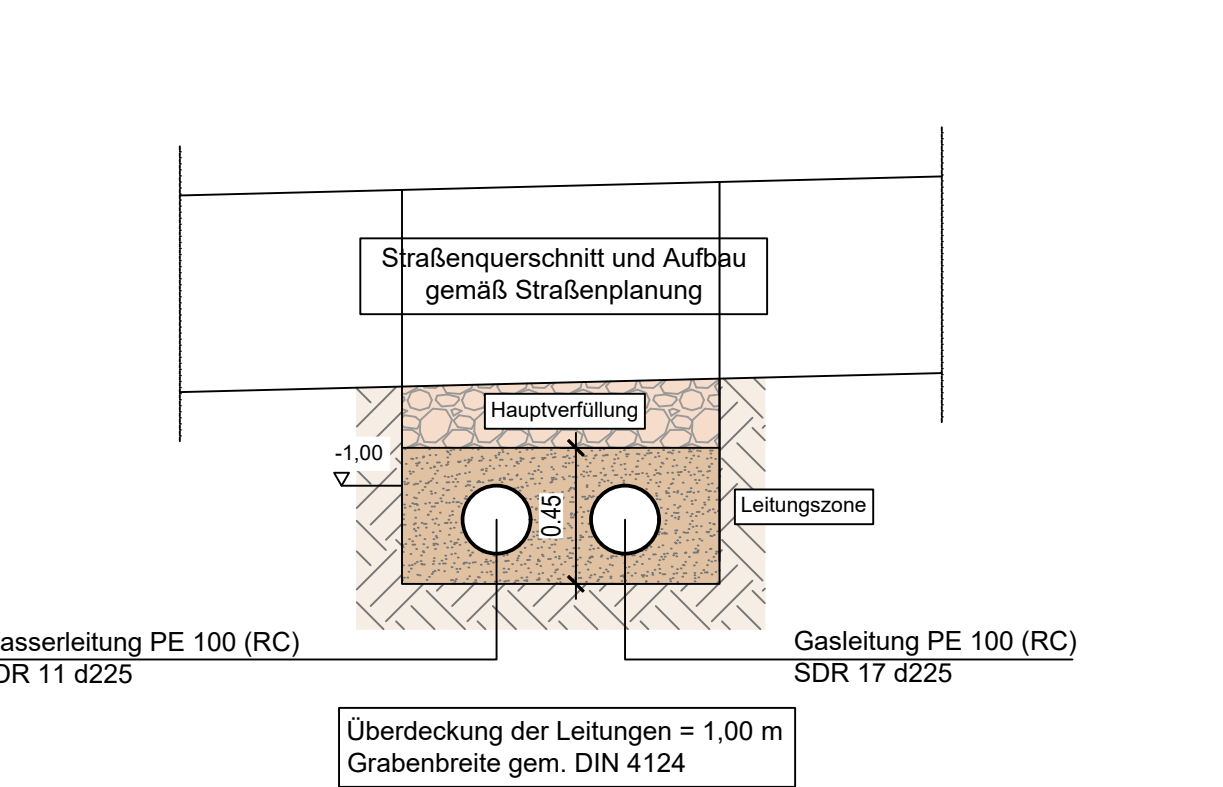

Regelquerschnitt Nr.3 "Schultheißgasse", M: 1:25

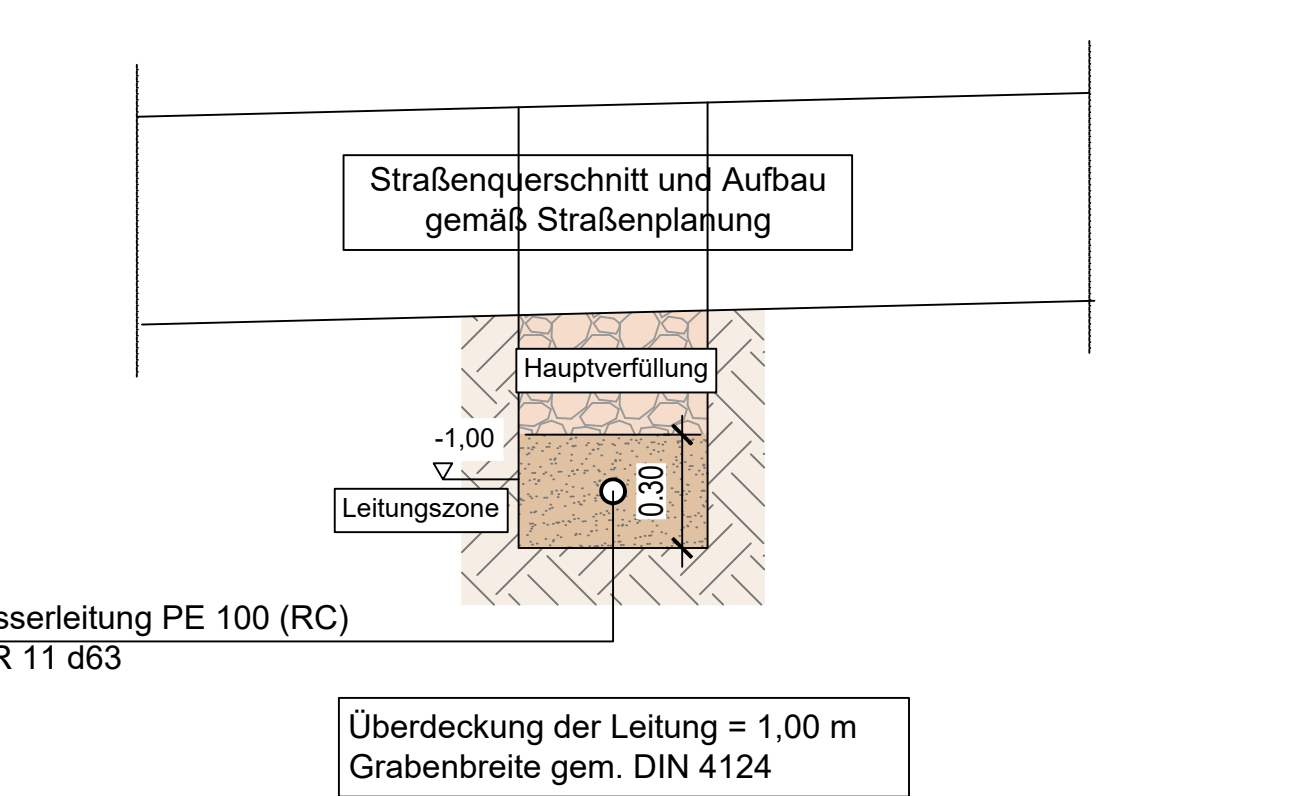

Regelquerschnitt Nr.4 "Zollgasse", M: 1:25

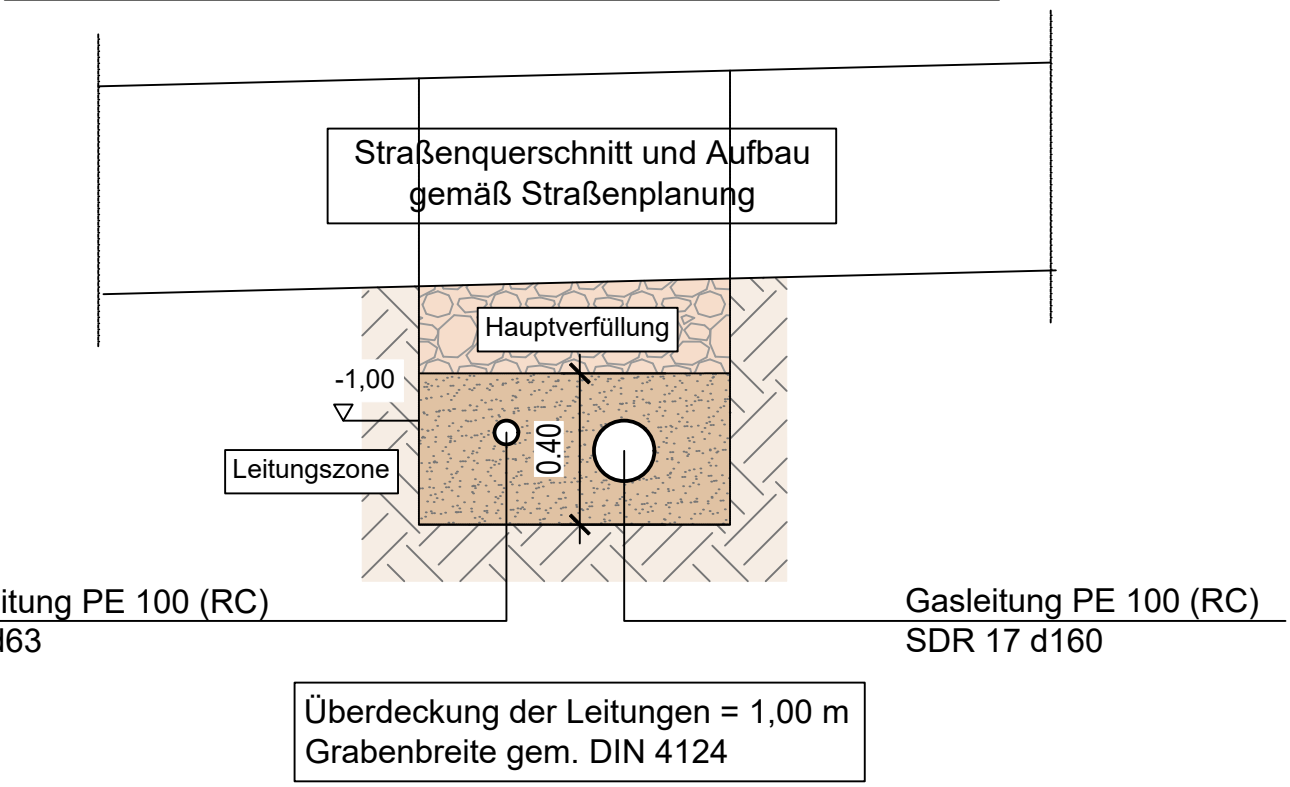

ZEICHENERKLÄRUNG

Leitungstrasse
(gepl. Gas- und Wasserversorgung)

Bestandleitungen (Nachrichtlich übernommen)

- Stromleitung, Freileitung
- Stromleitung, Erdkabel
- Wasserleitung (Bestand)
- Wasserleitung (stillgelegt)
- Telefonleitung (Bestand)
- Gasleitung (Bestand)
- Gasleitung (stillgelegt)

Hinweis
Die Leitungslagen wurden den Bestandsplänen entnommen und eindigitalisiert. Für die Lage der Leitungen wird keine Gewähr übernommen.

Anlage zur Ausschreibung
(nicht zur Ausführung bestimmt)

ID	ÄNDERUNG	DATUM	NAME

Stadt Lahnstein

PROJEKT Hochstraße und Seitengassen
Trasse Versorgungsträger

Entwurfsplanung

PLANART Lageplan

Maßstab 1:25, 1:500
Plannummer 594_00x1.320.00v 0.78qm
Datum Juni 2026
Plantident 3047_lage_kp

bearb.	DATUM	NAME
gez.:	Juni 2026	L.E.
geprüft:	Juni 2026	L.E.

FWI Teamplan GmbH

Brohlastraße 10
56566 Brohl-Lützing
Tel.: 02633/4562-0
Fax: 02633/4562-77
E-Mail: info@fwi-teamplan.de
Internet: www.fwi-teamplan.de



Die Straßen- und Entwässerungsplanung ist nur nachrichtlich übernommen.
Es gilt die jeweilige Fachplanung.

Die Topo Daten liegen als UTM-Koordinaten mit dem Höhenstatus DHHN2016 vor.

Schultheißgasse
Notversorgung der Gas- und Wasserversorgung während der Kanalarbeiten. Neuverlegung der Versorgungsleitungen nach Kanalarstellung in neuer Trassenlage.

Die Straßen- und Entwässerungsplanung ist nur nachrichtlich übernommen.
Es gilt die jeweilige Fachplanung.

Die Topo Daten liegen als UTM-Koordinaten mit dem Höhenstatus DHHN2016 vor.

Schultheißgasse
Notversorgung der Gas- und Wasserversorgung während der Kanalarbeiten. Neuverlegung der Versorgungsleitungen nach Kanalarstellung in neuer Trassenlage.

Schnaßgasse
Notversorgung der Wasserversorgung während der Kanalarbeiten. Neuverlegung der Versorgungsleitungen nach Kanalarstellung in neuer Trassenlage.

Schwarzgasse
Notversorgung der Gas- und Wasserversorgung während der Kanalarbeiten. Neuverlegung der Versorgungsleitungen nach Kanalarstellung in neuer Trassenlage.

Zollgasse
Notversorgung der Gas- und Wasserversorgung während der Kanalarbeiten. Neuverlegung der Versorgungsleitungen nach Kanalarstellung in neuer Trassenlage.