


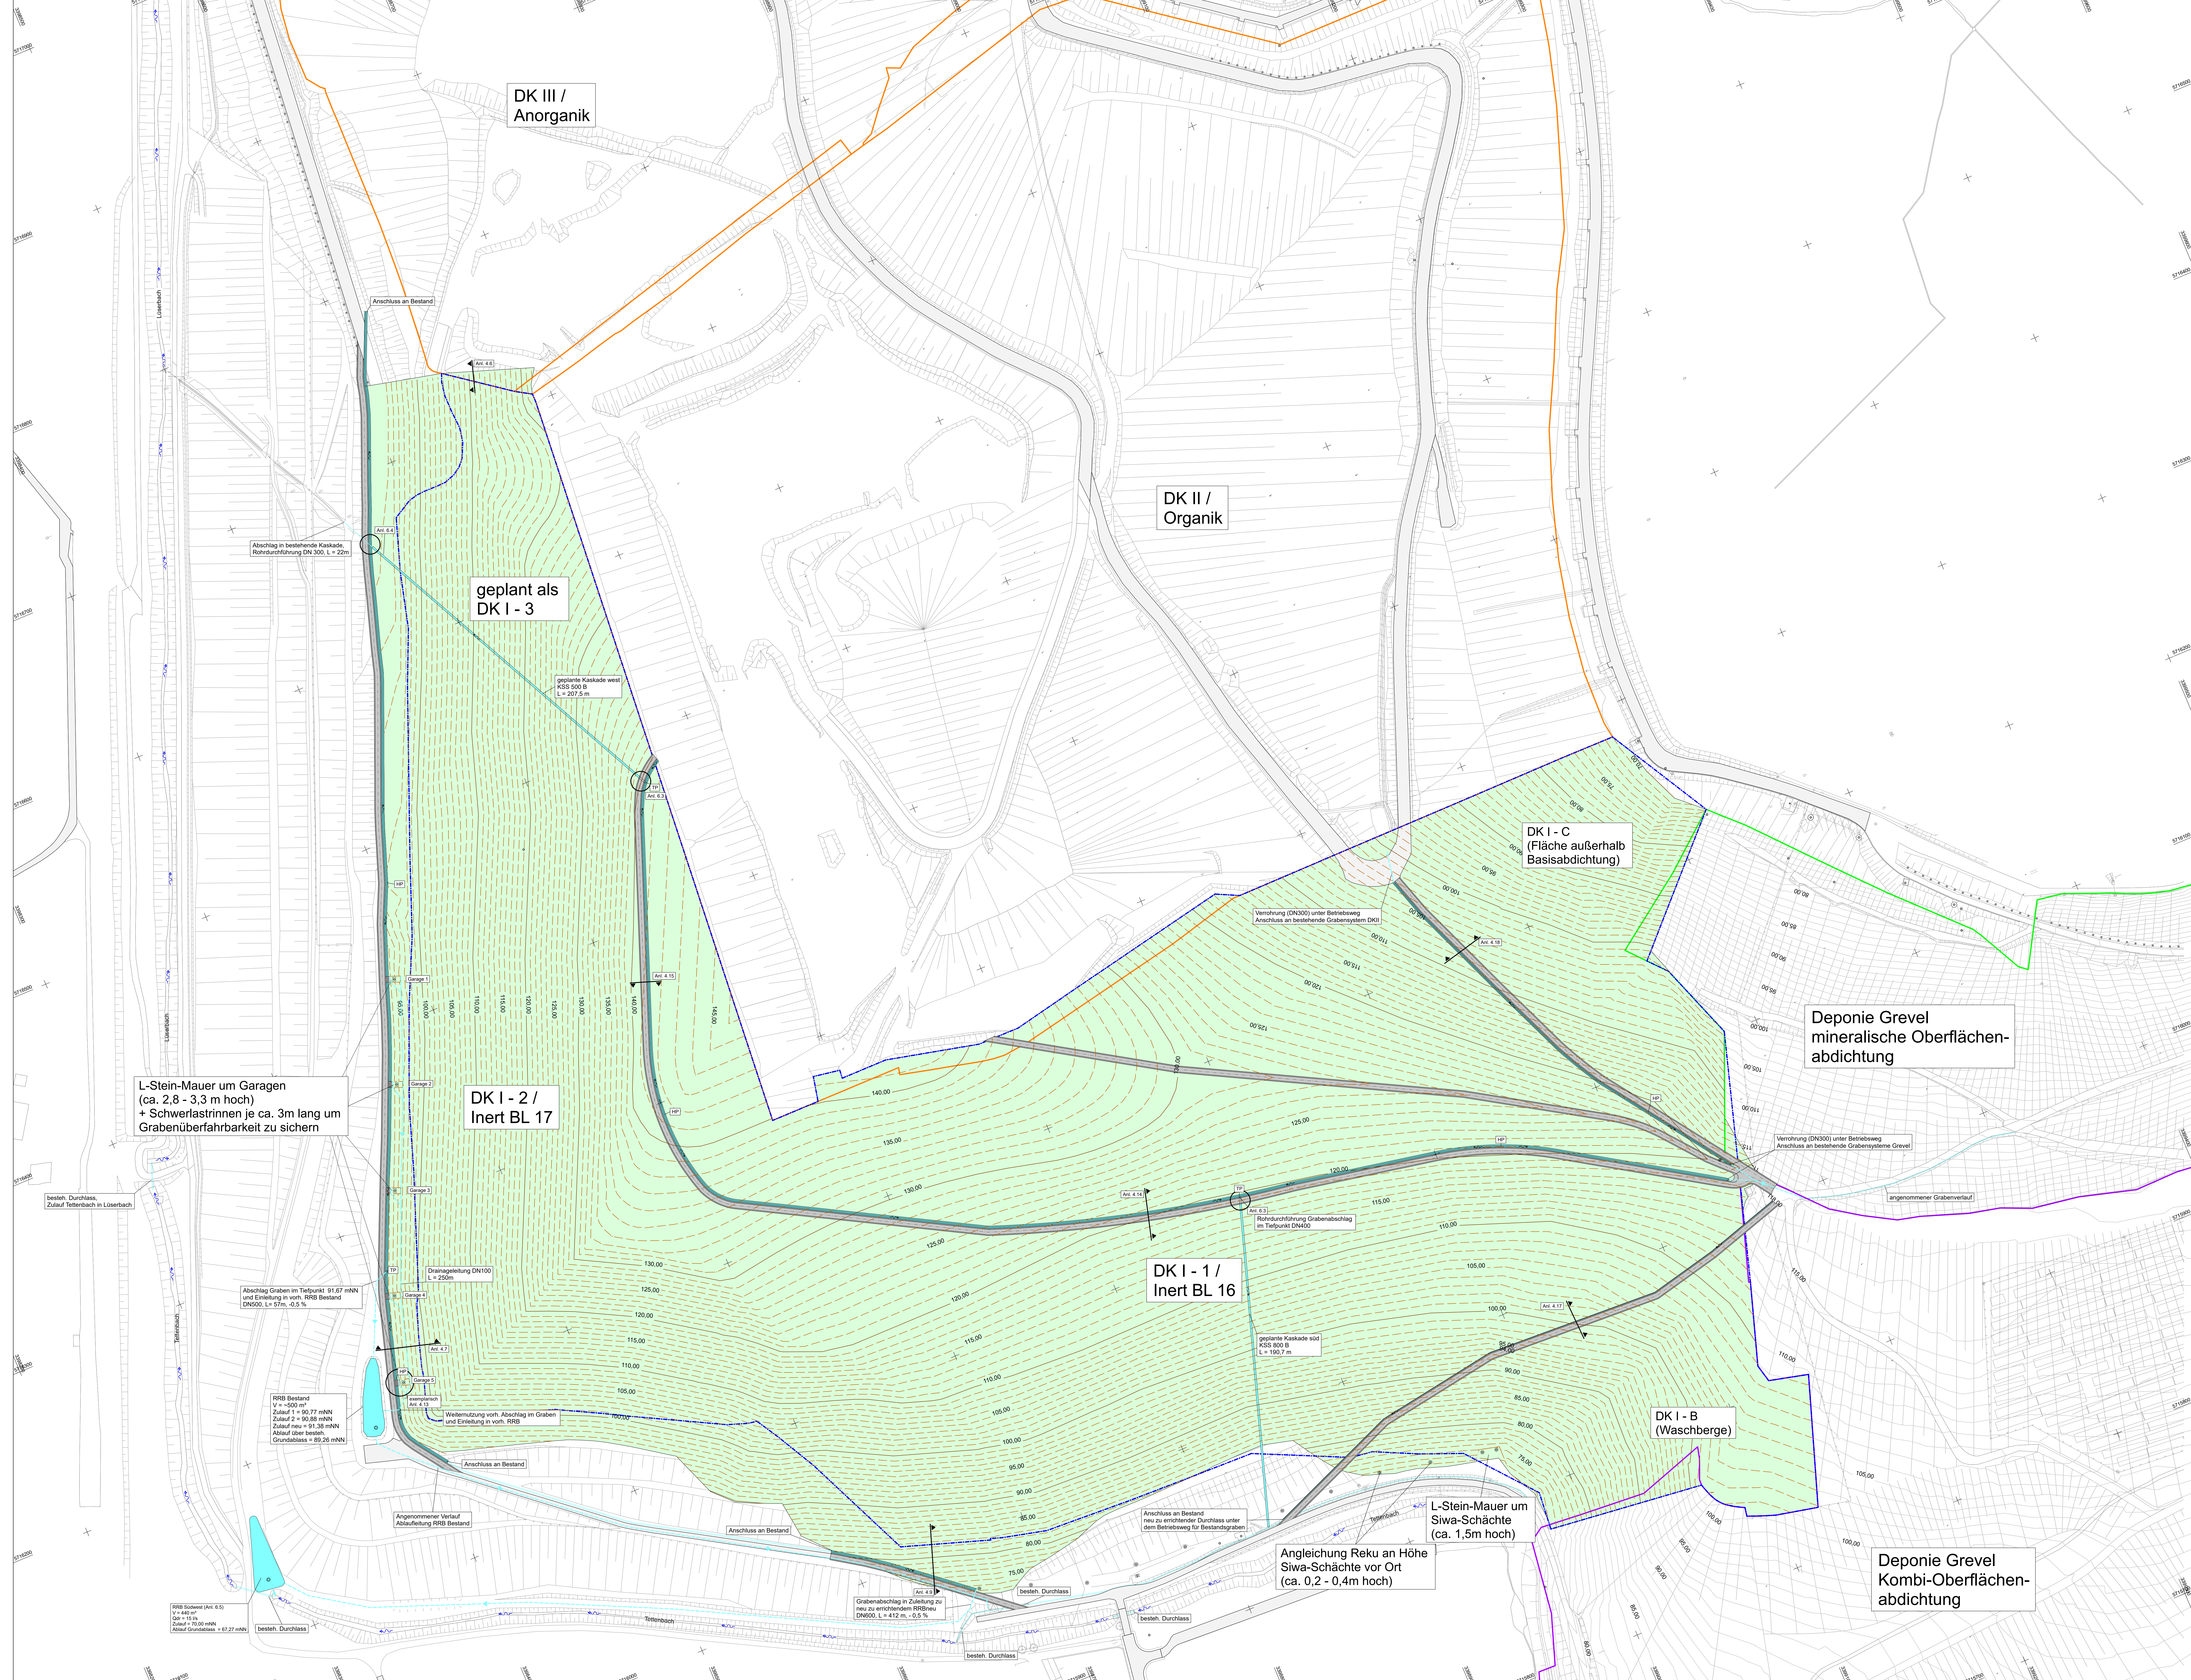

- Legende

Umring Planungsbereich

OK Rekultivierung DK1 Inert

Betriebsweg auf der Rekultivierung

Graben/Kaskaden auf der Rekultivierung

besteh. Deponiewege (Asphalt)

Umringe Deponieabschnitte

Dep. Grevel OFA mineral. Dichtung

Dep. Grevel OFA Kombi-Dichtung

Verrohrungen / Drainageleitung

Rinnen / Rohrdurchführungen

relevante besteh. Gräben und Durchlässe

HSL OK Rekultivierung

HSL Bestand Grevel (2024)

bestehende Sickerwasserschächte

HP / TP

Hochpunkt / Tiefpunkt Grabenverlauf

Fließrichtung Tettenbach / Lüserbach

Fließrichtung Gräben Planung
- Datengrundlage:
EDG-DNO-TP-DA16-00_Bestand.dwg
EDG-DNO-TP-DA16-00_SGS-00M_Bestand_12-2024.DWG
EDG-DNO-TP-DA14-1_gepl_Höhen_30-IGM-Schüttende.dwg
EDG-DNO-TP-DA14-1_inert-Siwa-020.dwg
ACAD-B16.5_OK_Basisabdichtung_2019-03-19 und B 17 Neu-Model.dwg
Anlage G - cad-DXF (BL 16.5)

Nr. / Änderung: Art, Umfang, Ursache

Datum

Name

Projekt:
**Deponie Nordost DK1 Bereich (Inertfeld)
Oberflächenabdichtung**

Auftraggeber:
**EDG**
ENTSORGUNG DORTMUND GMBH

EDG Entsorgung Dortmund GmbH
Südringweg 99
44147 Dortmund
Telefon: 0231 9111 0
info@edg.de
www.edg.de

Planer:
Prof. Steffen, Hütteroth & Schröder GmbH


**SIG-HESSEN INGENIEURE**
Bau, Civil & Umwelttechnik | Planung | Beratung | Konstruktion

Zweigleisweg 2
34276 Immenhausen
05673 9990-0
info@sig-hessen.de
www.sig-hessen.de

Benennung:
Lageplan Oberflächenentwässerung

Name	Datum	Plan Nr.:	Projekt Nr.:
Bearbeiter: SL	01-2026	LP-Entwässerung-LPH-PLT	14996
Gepflicht: Schnell	01-2026	Maßstab: 1:1000	Anlage Nr.: 6.2
Stand: Genehmigung			

Auftraggeber:

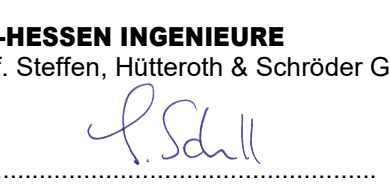Verfasser:

SIG-HESSEN INGENIEURE
Prof. Steffen, Hütteroth & Schröder GmbH

Dortmund:

Immenhausen:

Alle Rechte dieser Zeichnung unterliegen dem Urheberrecht gem. DIN 34

Pktdatum: 20.01.26