


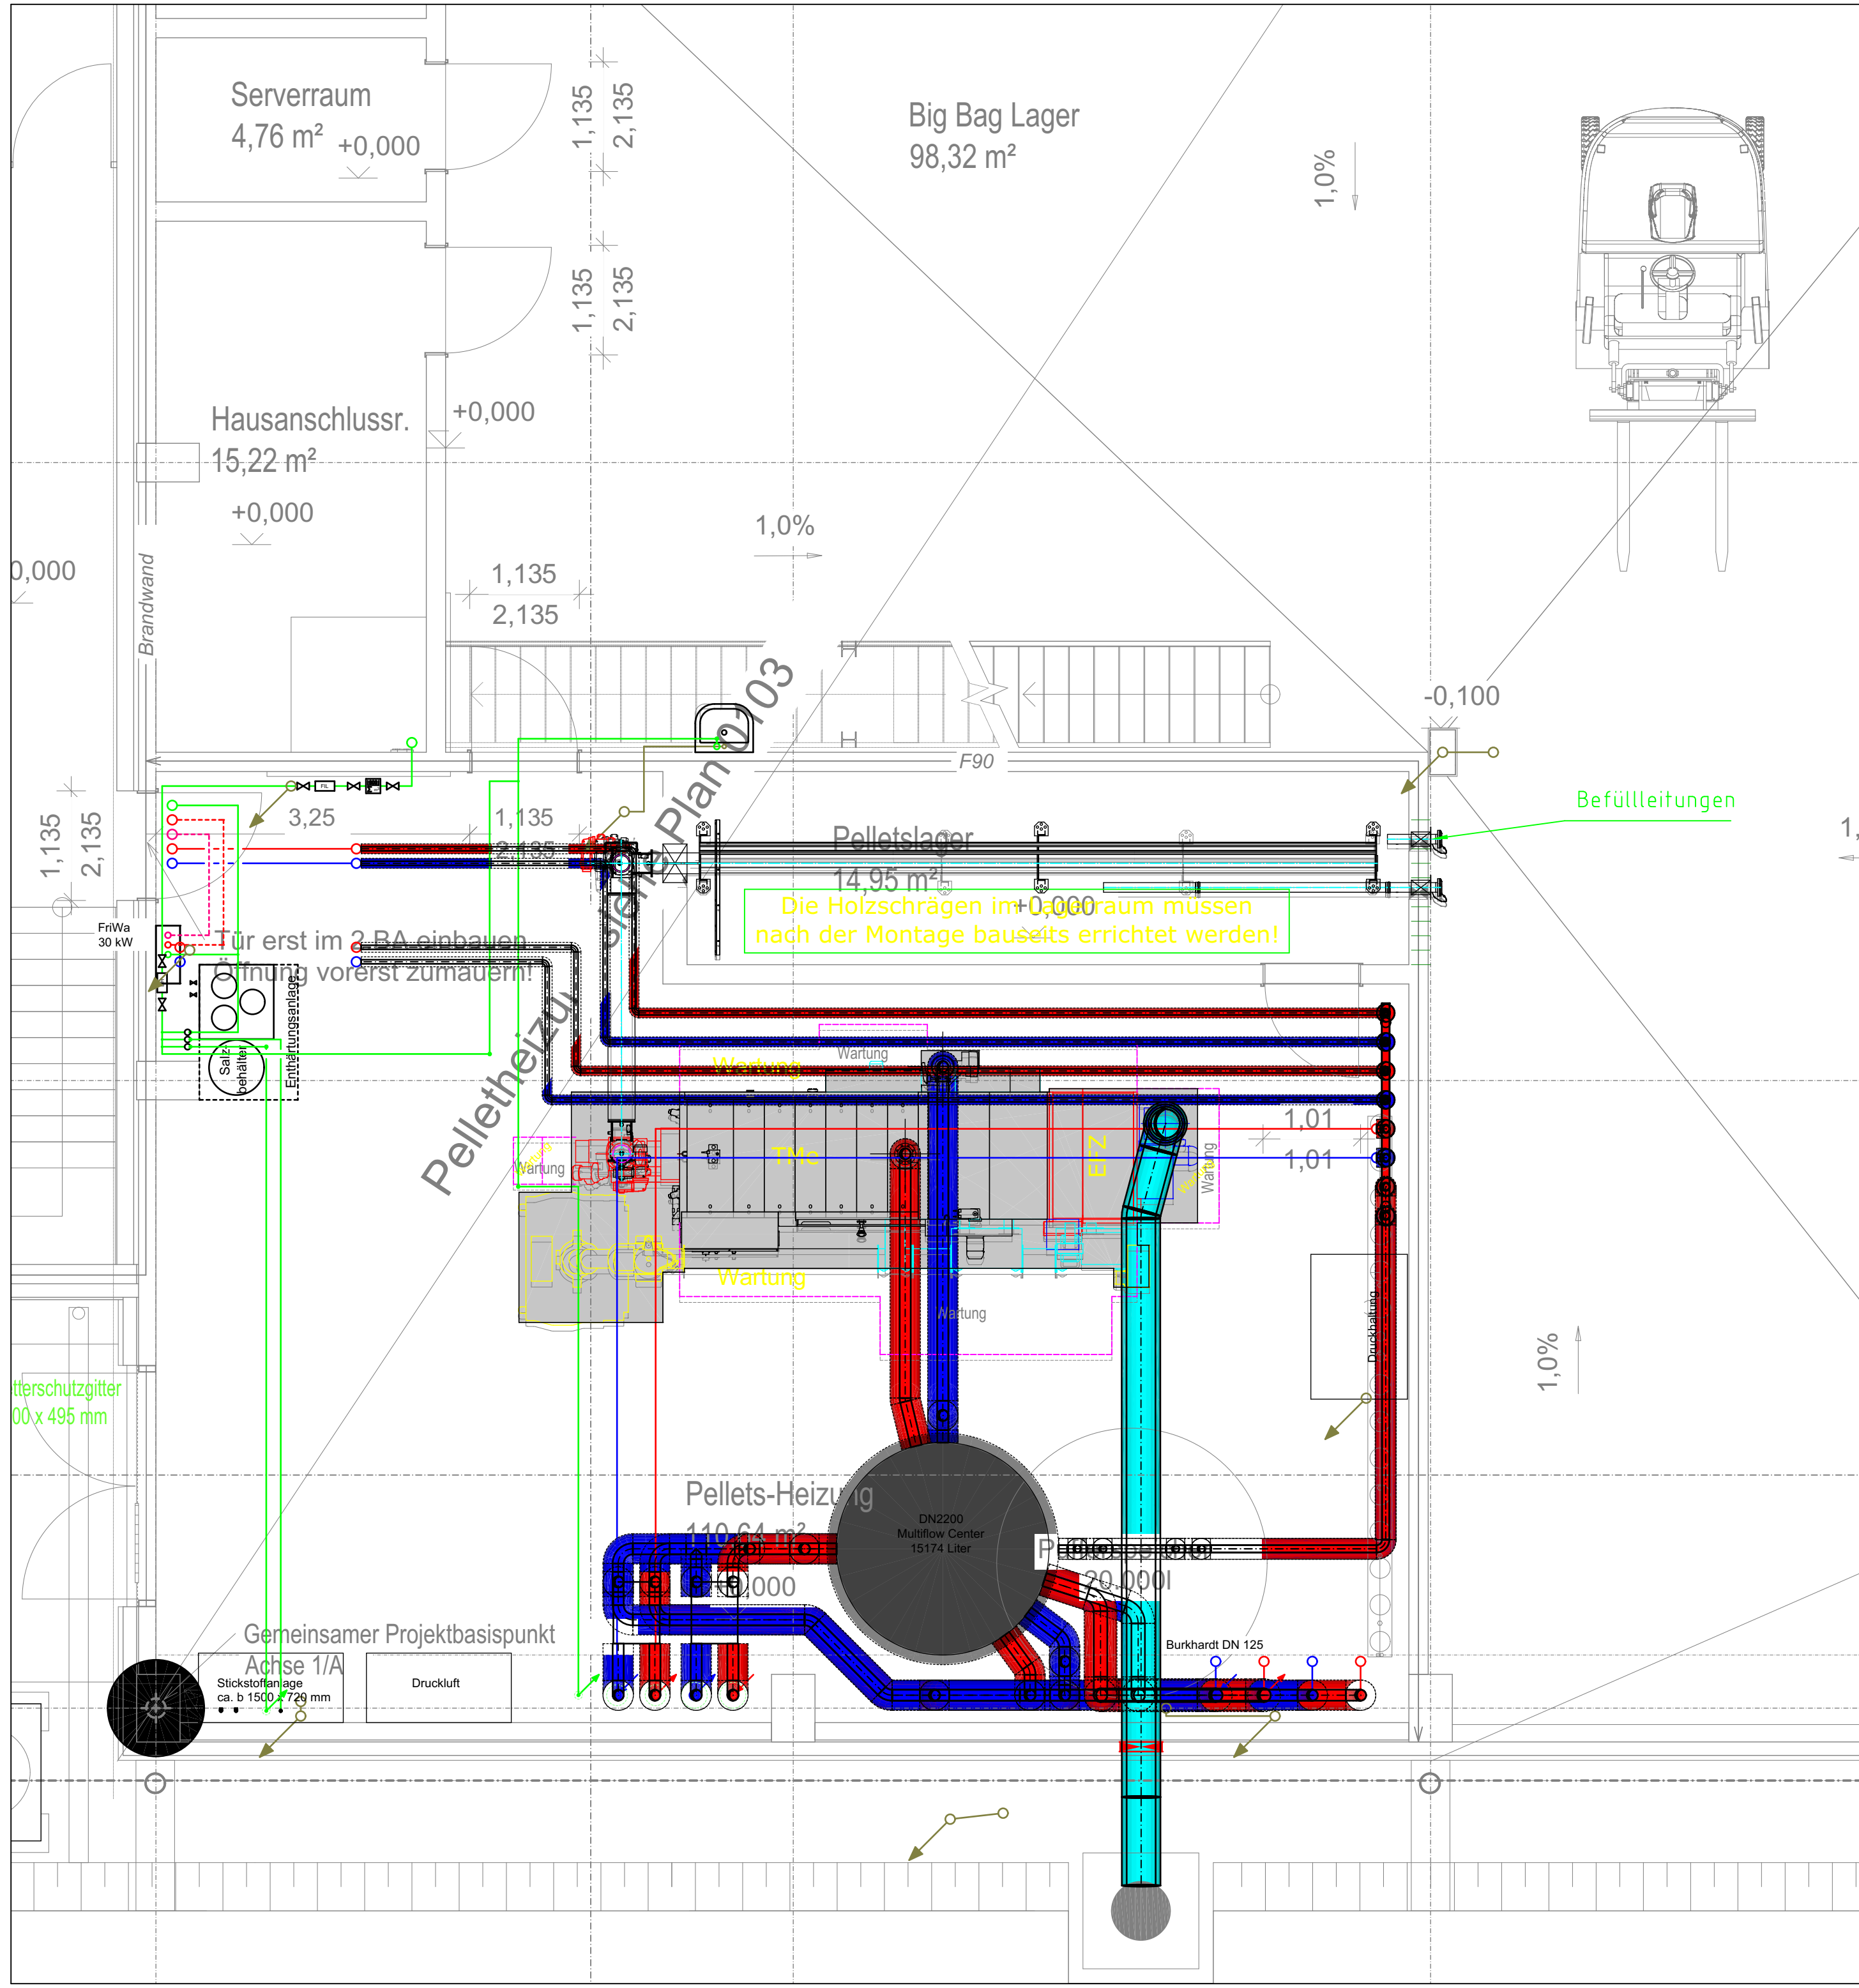

Legende :		
	VL	Heizung Vorlauf
	RL	Heizung Rücklauf
	PWC	Trinkwasserleitung, kalt
	PWH	Trinkwasserleitung, warm
	PWH-C	Trinkwasserleitung, warm (Zirkulation)
	SW	Schmutzwasser
	RW	Regenwasser

Allgemein:			
	Steigleitung abgehend		Falleitung ankommend
	Steigleitung durchgehend		Falleitung durchgehend
	Steigleitung ankommend		Falleitung abgehend
OK	Oberkante Bauteil	OKFFB	Oberkante Fertigfußboden
UK	Unterkante Bauteil	OKRFB	Oberkante Rohfußboden
RA	Rohrachse Bauteil	UKRD	Unterkante Rohdecke

Bauvorhaben:
Neubau Klärschlammverwertung Buchloe
Xaver-Fendt Straße 2
86807 Buchloe

Bauherr:
Kommunale Energieverwertung Schwaben gKU
Fellhornstraße 15A
87719 Mindelheim

Architekt:

Planungsbüro:

Index	Änderungen	geändert am	geändert von

Planstand: Ausführung			Projekt: Neubau Klärschlammverwertung Buchloe	
Blattgröße: DIN A2				
Planschlüssel IBR: 01007-005_A_GR_EG-Heiz_XX_HS_00				
Planschlüssel Architekt: 0103-0 WP Grundriss Ebene +0,00m, +4,60m_Pelletsheizung_251127			Planinhalt: Grundriss Obergeschoss - Verwaltung	
Erstellt:	23.01.2026	tb		
Gepr.:				
Freig.:			Gewerk: Sanitär / Heizung	Maßstab: 1:50