




Schnitt A - A

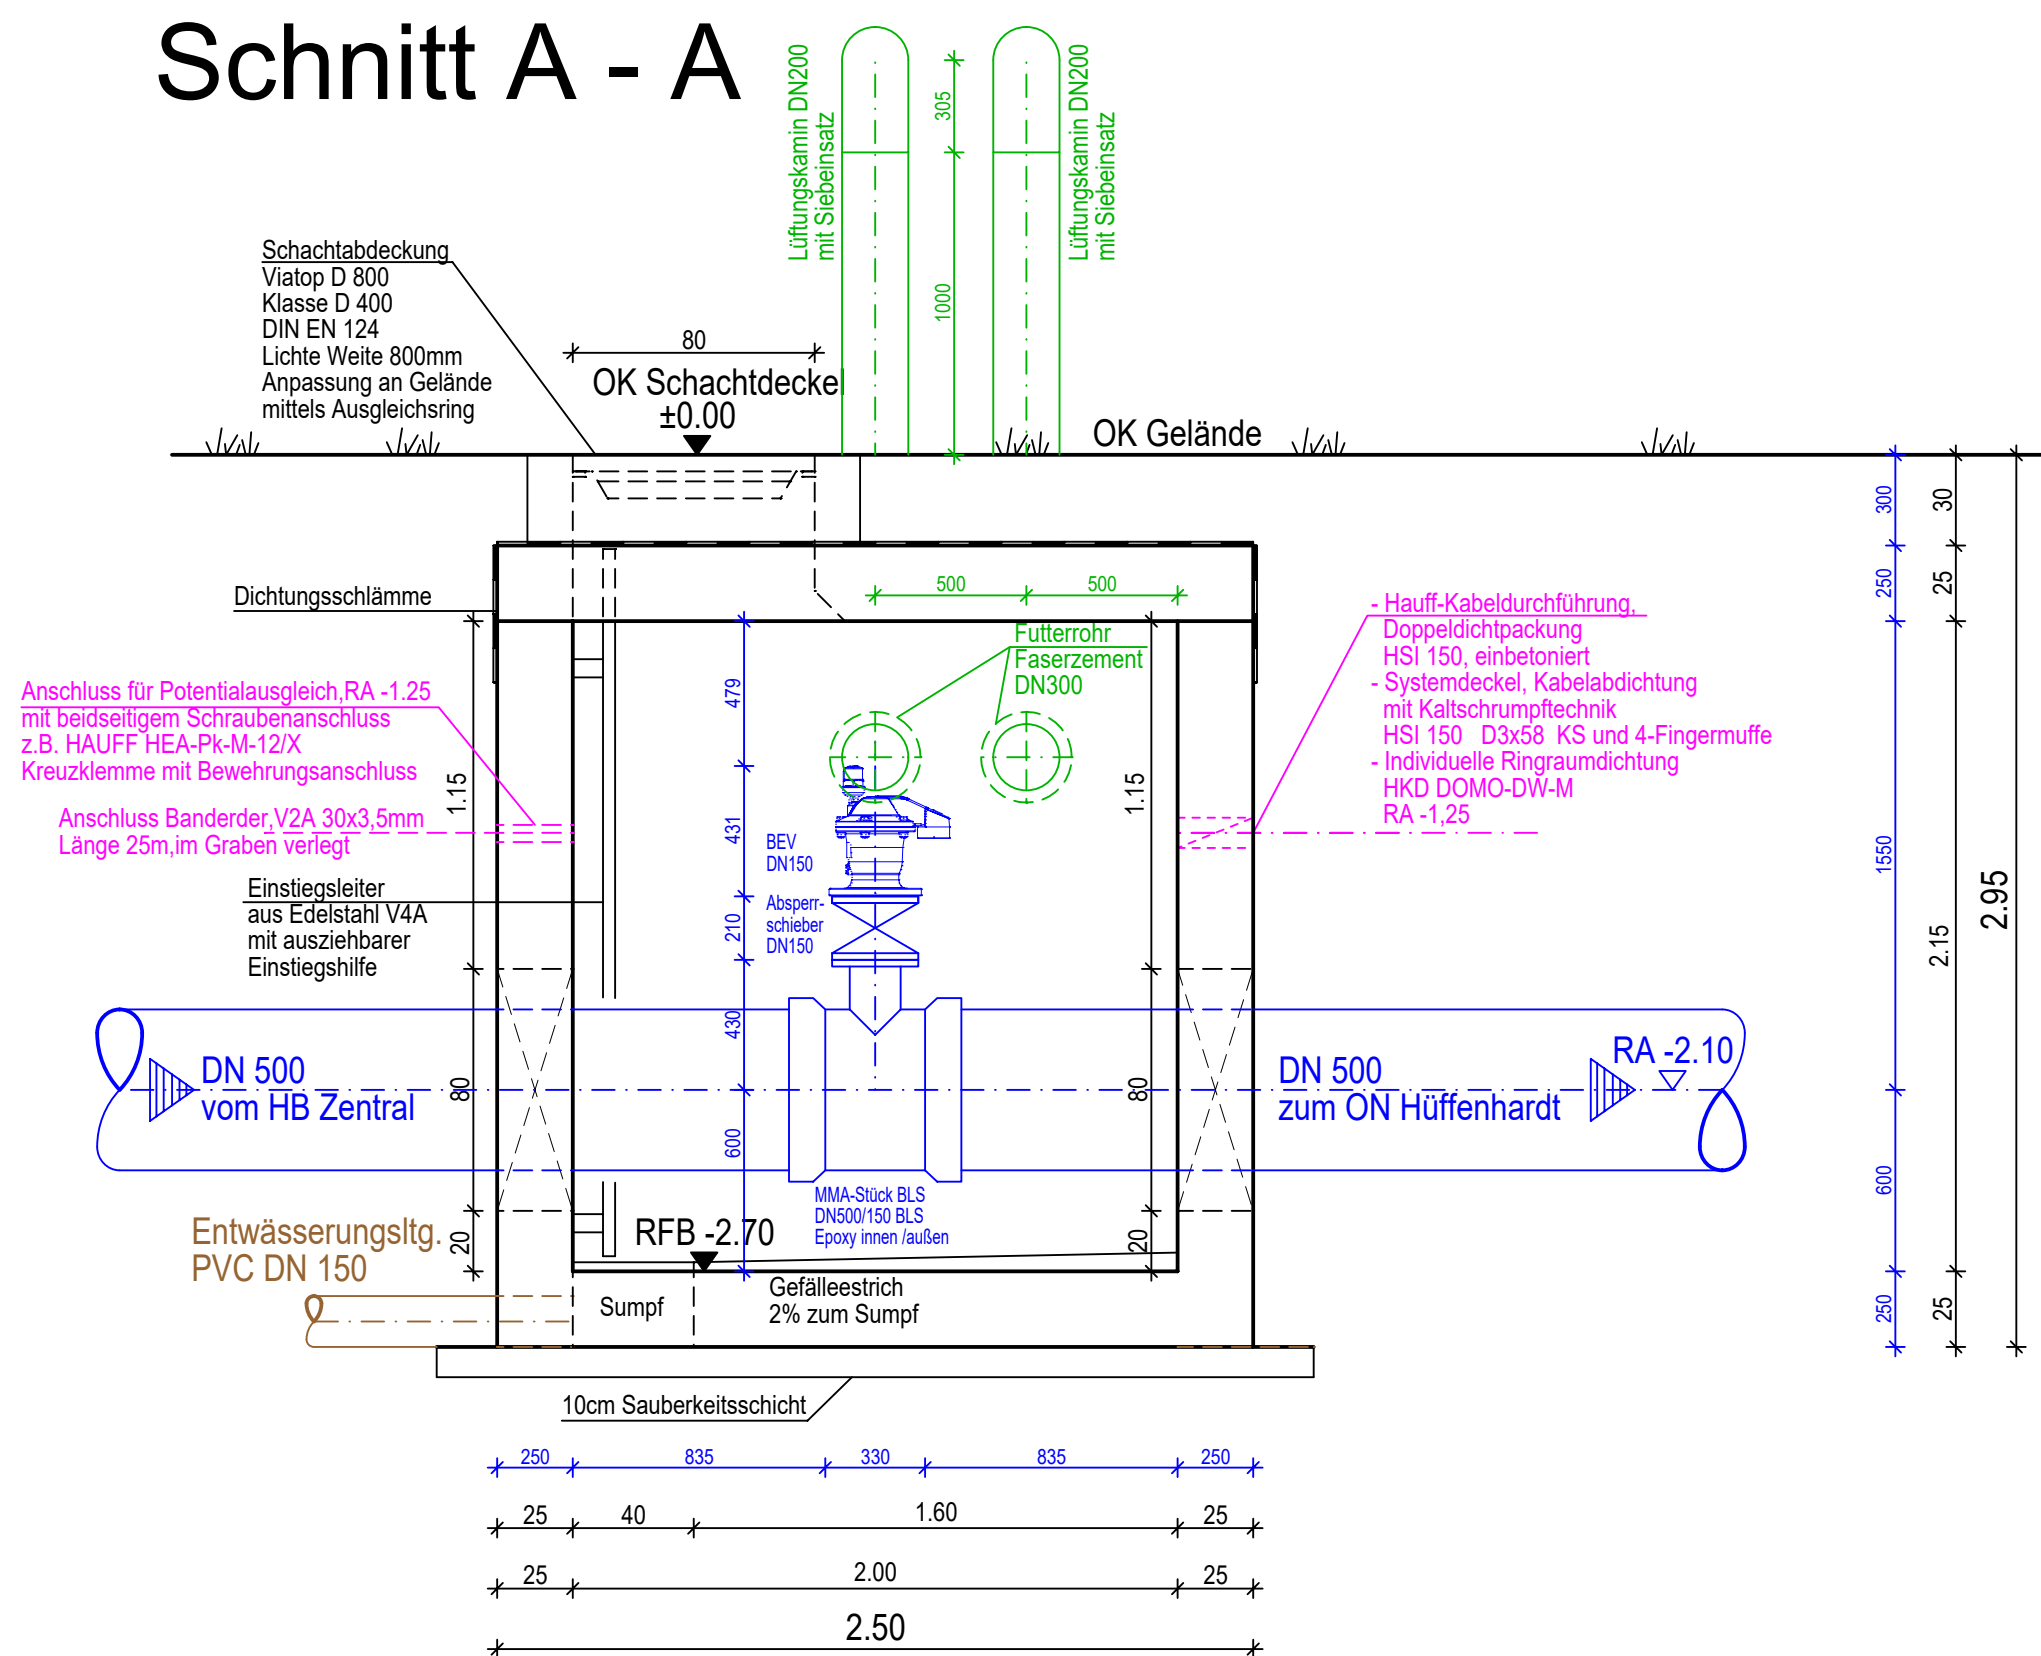

Schnitt B - B

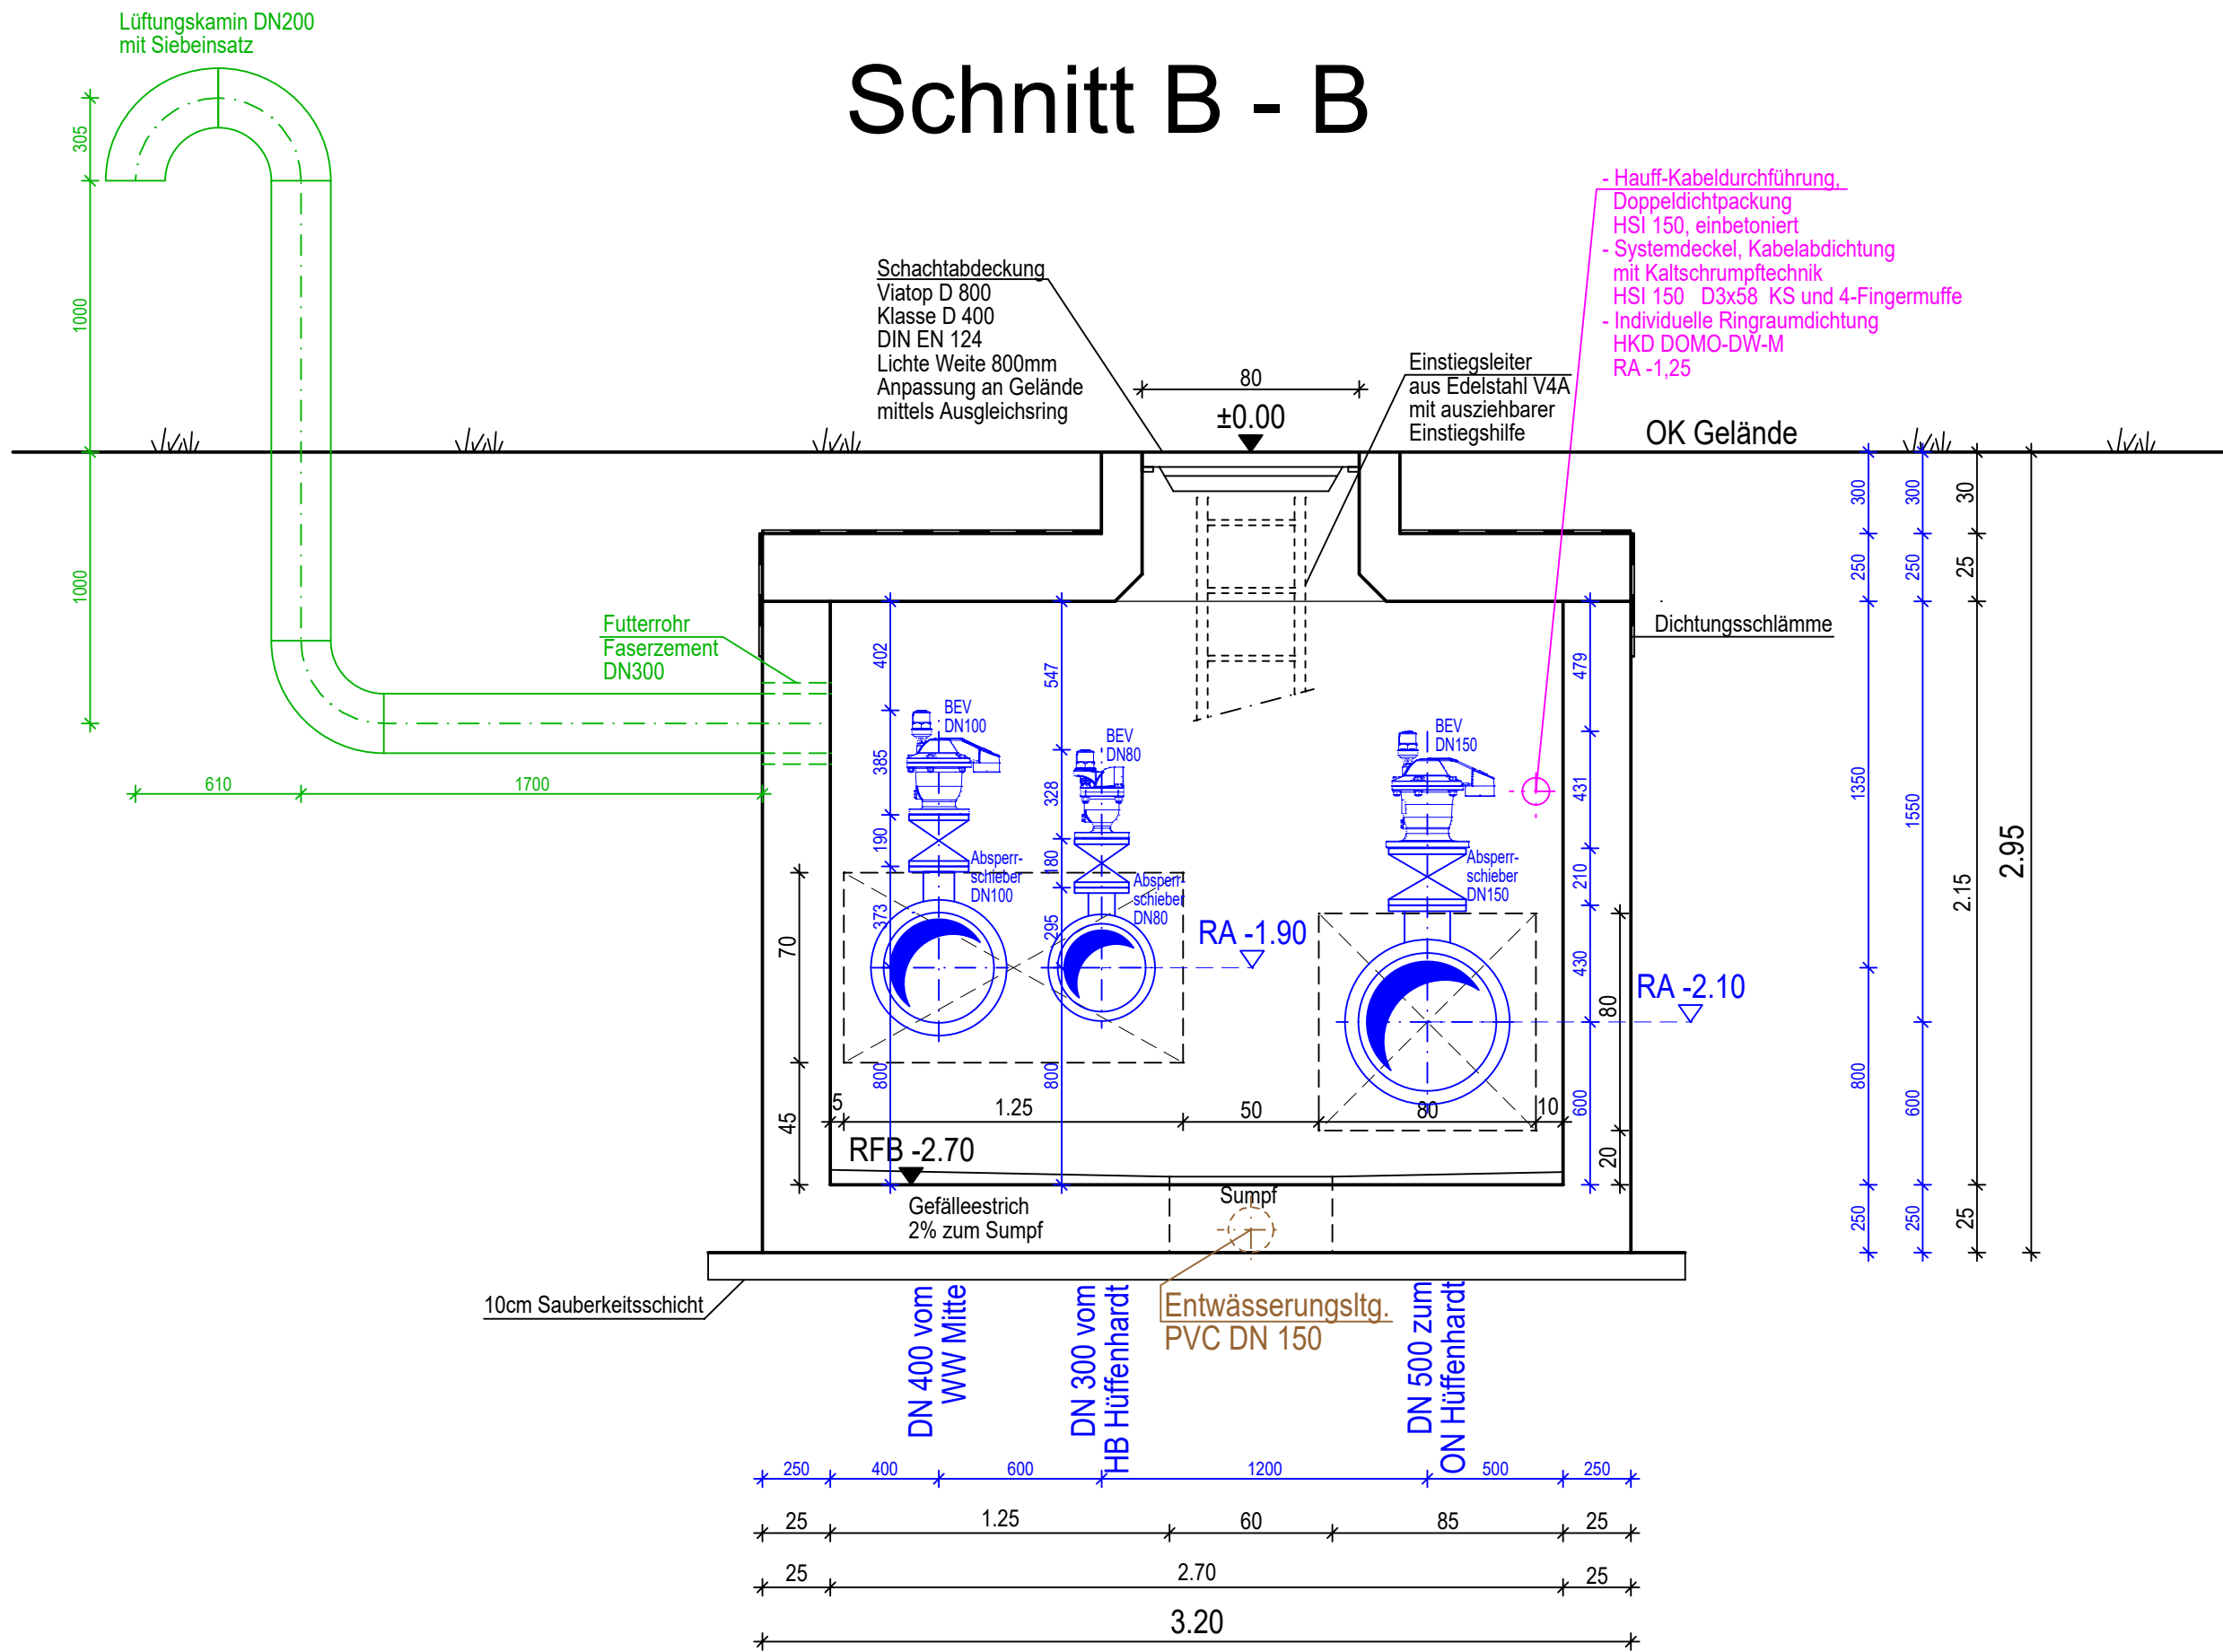

Grundriss

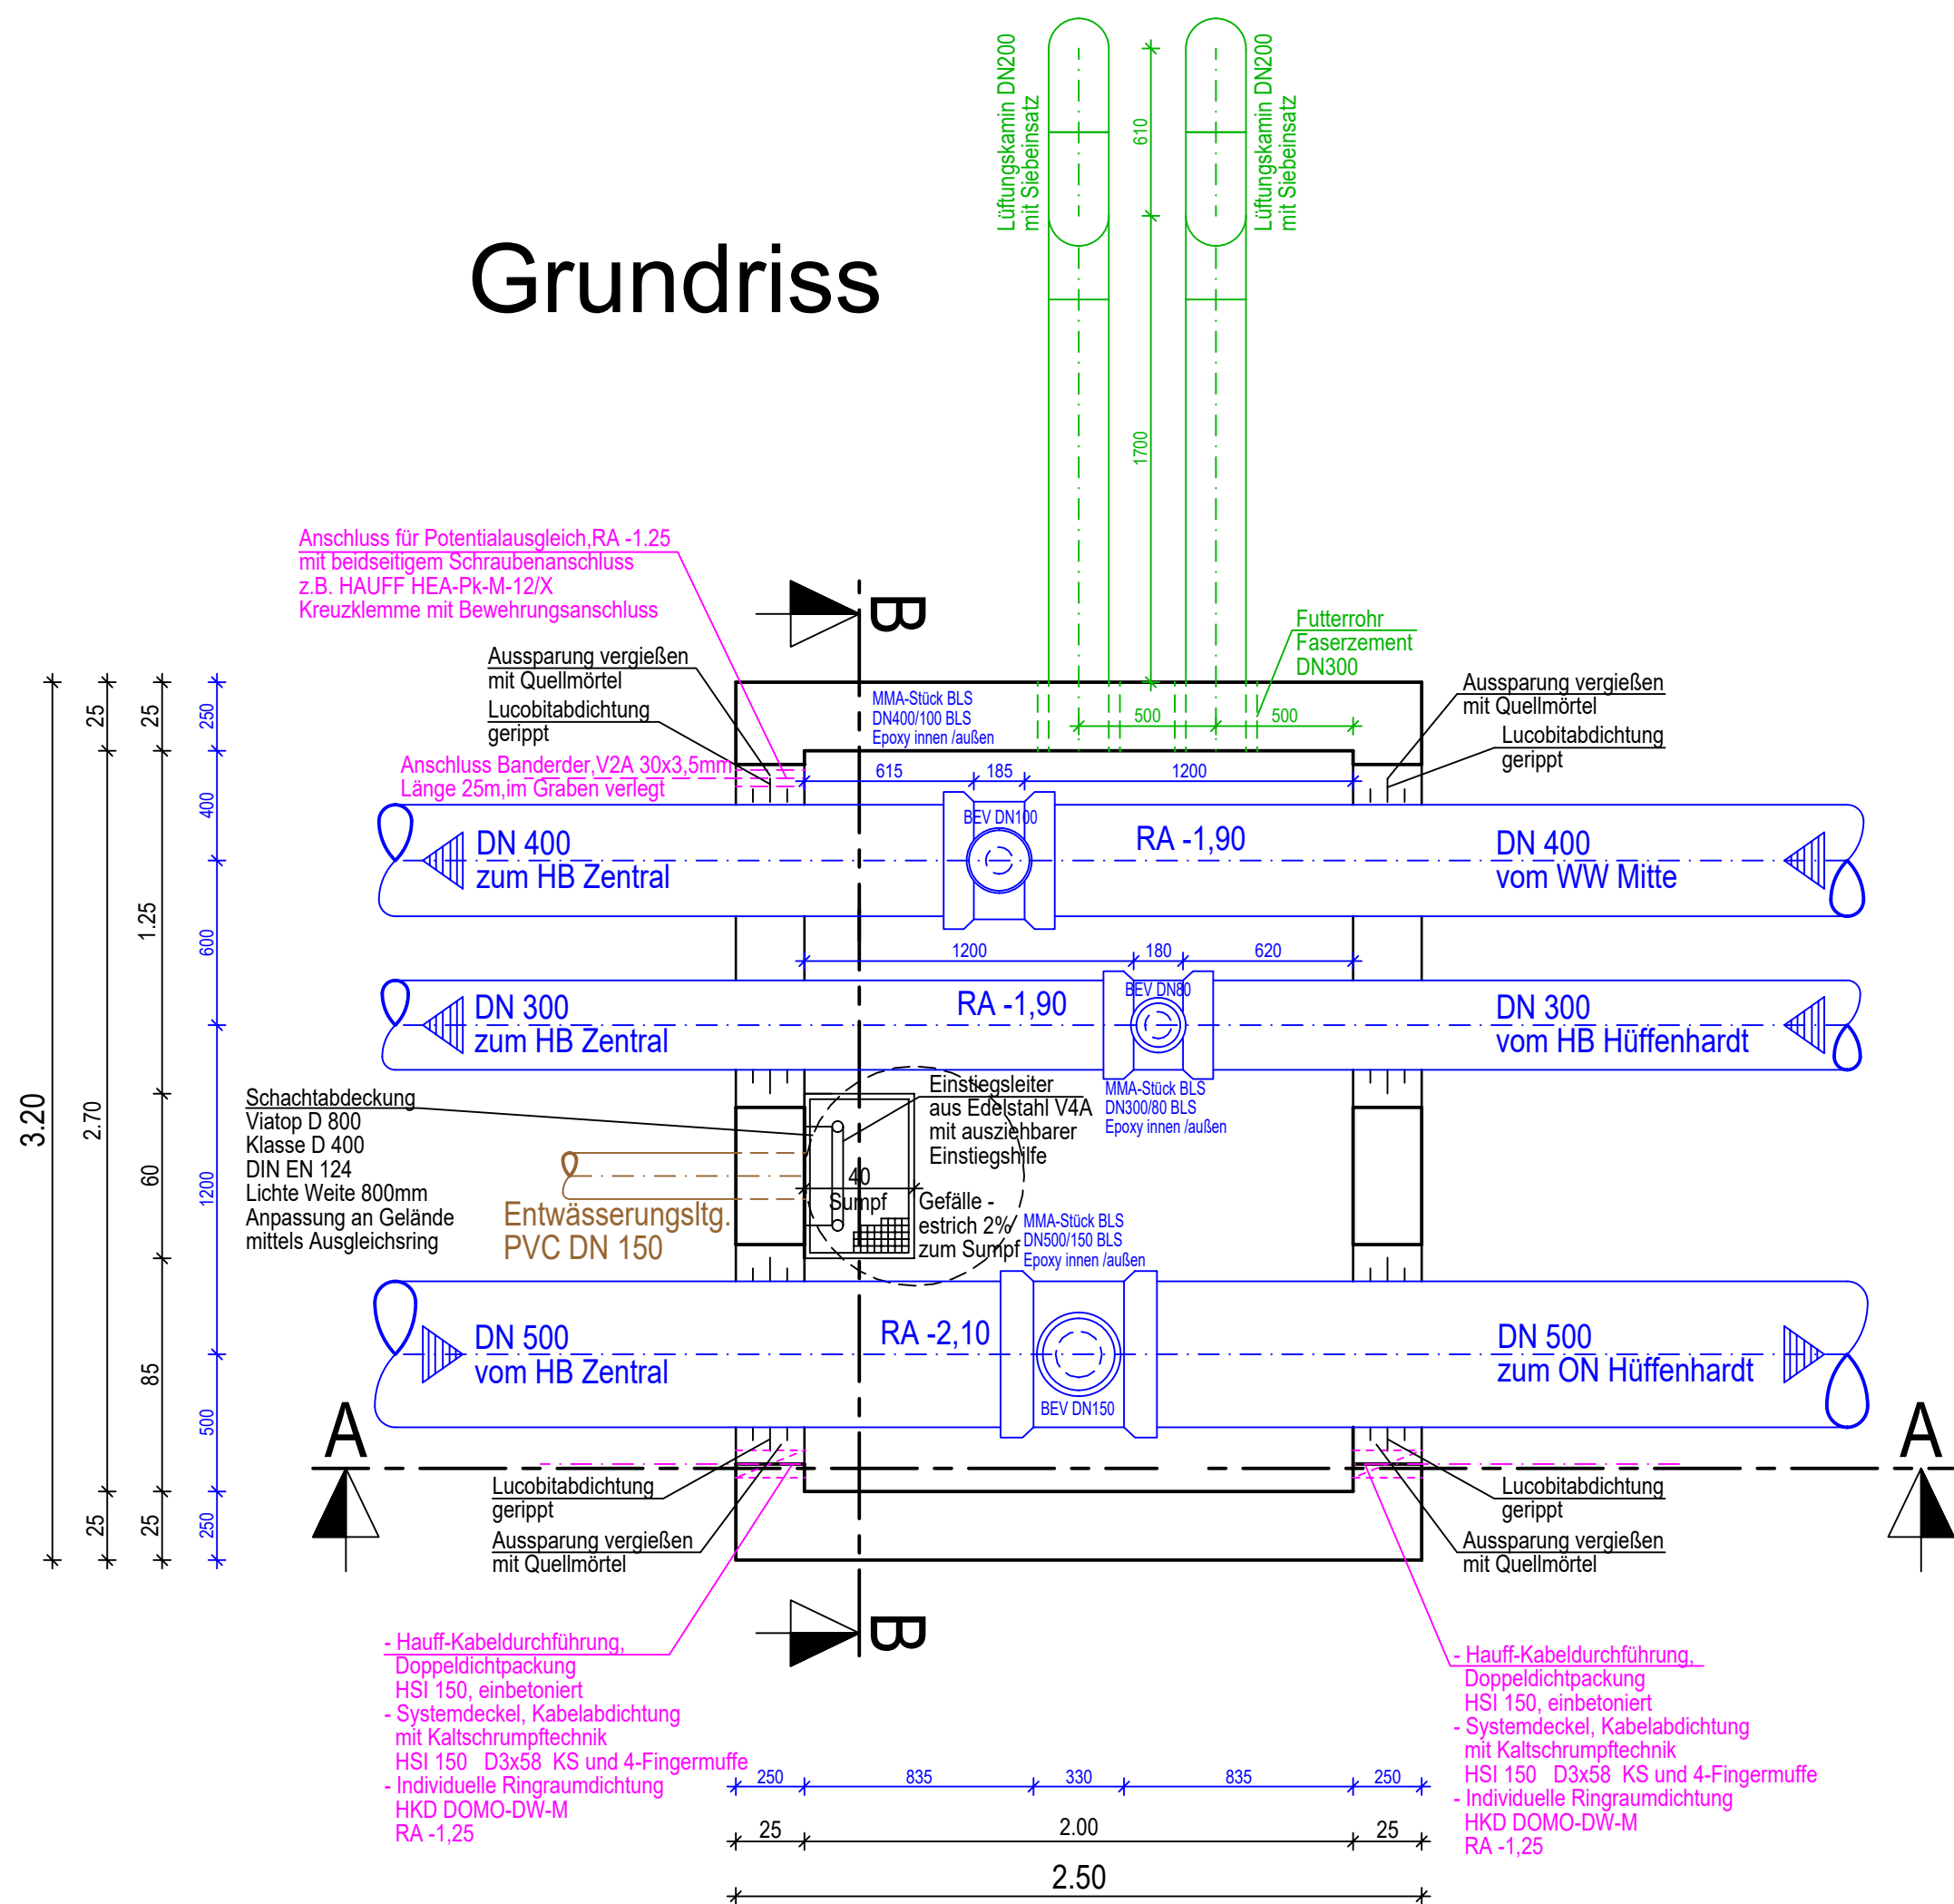

ELÜ 2 bei Station ca. 1+649

- Legende
- Planung
 - Installation
 - Elektro
 - Entwässerung
 - Lüftungskamin

Alle Maße sind von der ausführenden Firma verantwortlich zu prüfen, Unstimmigkeiten sind mit der Bauleitung abzuklären!

Die fertigungstechnischen und bauphysikalisch bestimmenden Angaben zur Konstruktion und Funktion sind vom Unternehmer verantwortlich nachzuprüfen.

Alle tragenden und konstruktiven Bauteile müssen nach geprüfter statischer Berechnung hergestellt werden.

Abmessungen und Aussparungen sind mit den Angaben der Schal- und Bewehrungspläne zu vergleichen. Unstimmigkeiten sind der Bauleitung mitzuteilen.

Der Entwurf ist geistiges Eigentum des Planers und urheberrechtlich geschützt. Vervielfältigungen und Weitergabe an Dritte erfolgt nur mit ausdrücklicher Genehmigung des Planverfassers. Bei Mißbrauch bleiben rechtliche Schritte vorbehalten.

	e			
	d			
	c			
	b			
	a			
Datum	Index	Gez.	Ges.	Änderungen / Ergänzungen
-	0	-	-	

Auftraggeber: Zweckverband Wasserversorgungsgruppe Mühlbach
Hinter dem Schloss 10
74906 Bad Rappenau

Projekt: Förderleitungen Hüffenhardt - HB Zentral
Bereich: Hüffenhardt - HB Zentral

AUSFÜHRUNGSPLANUNG

Entlüftungsschächte ELÜ 2

Auftrags-Nr. 74906 58401	Plan-Nr. WW_AP_ELÜ2	Plot-Nr. 2324	Maßstab 1:25	gez./ges./Datum GB/DF 06.11.2025
-----------------------------	------------------------	------------------	-----------------	-------------------------------------

Fritz Planung GmbH
Am Schönblick 1 - 72574 Bad Urach
Tel. 07125/15 00 0 - Fax 07125/15 00 50
E-Mail - service@fritz-planung.de

DIESER PLAN DARF NUR MIT ZUSTIMMUNG UND NENNUNG DES PLANVERFASSERS VERWENDET WERDEN!

Projekte Wasserversorgung