



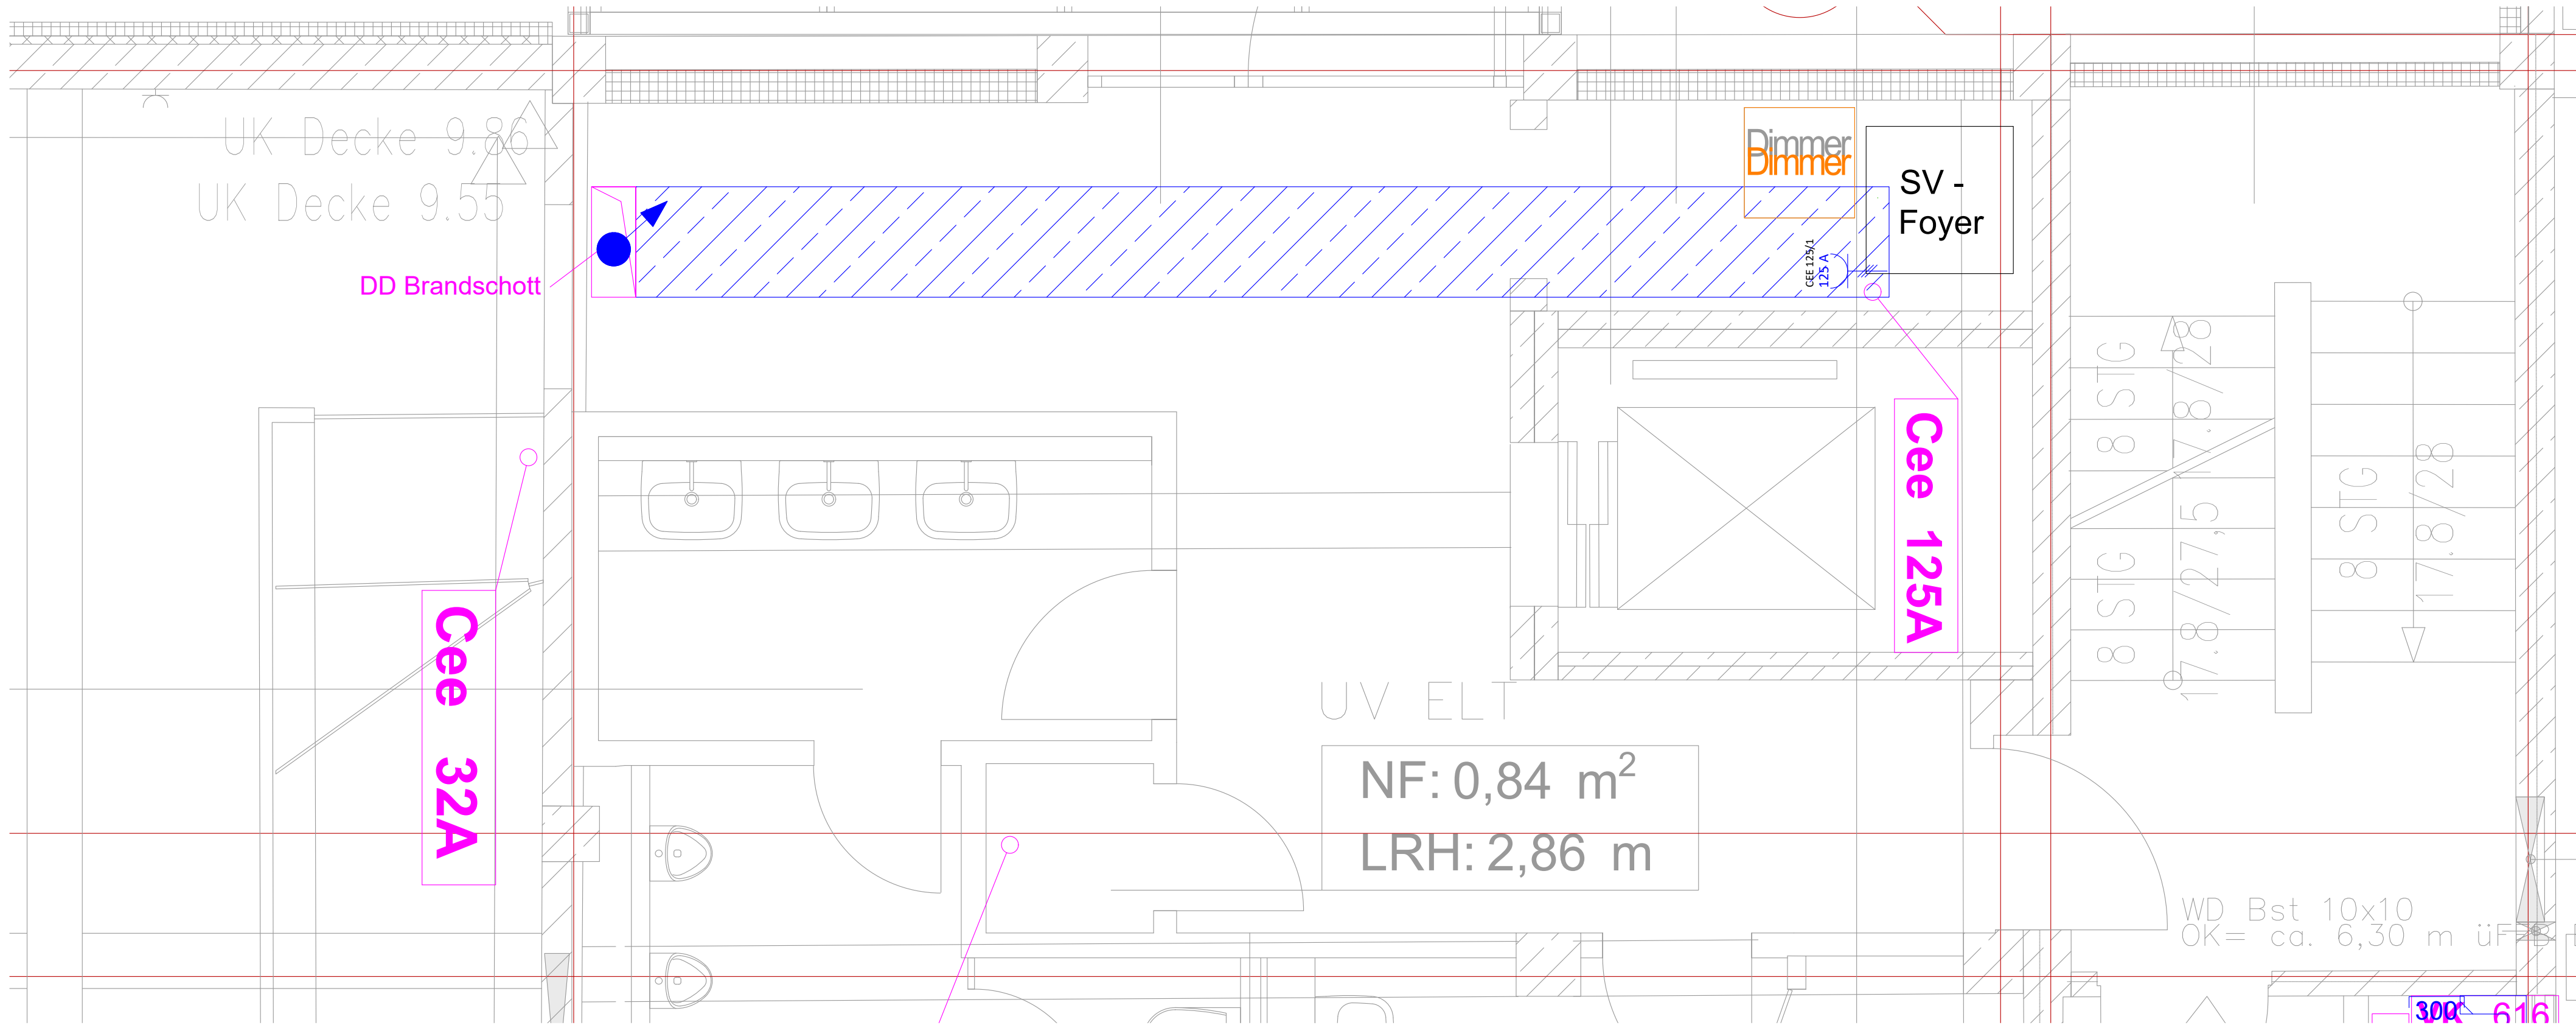

Bestand mit Demontage

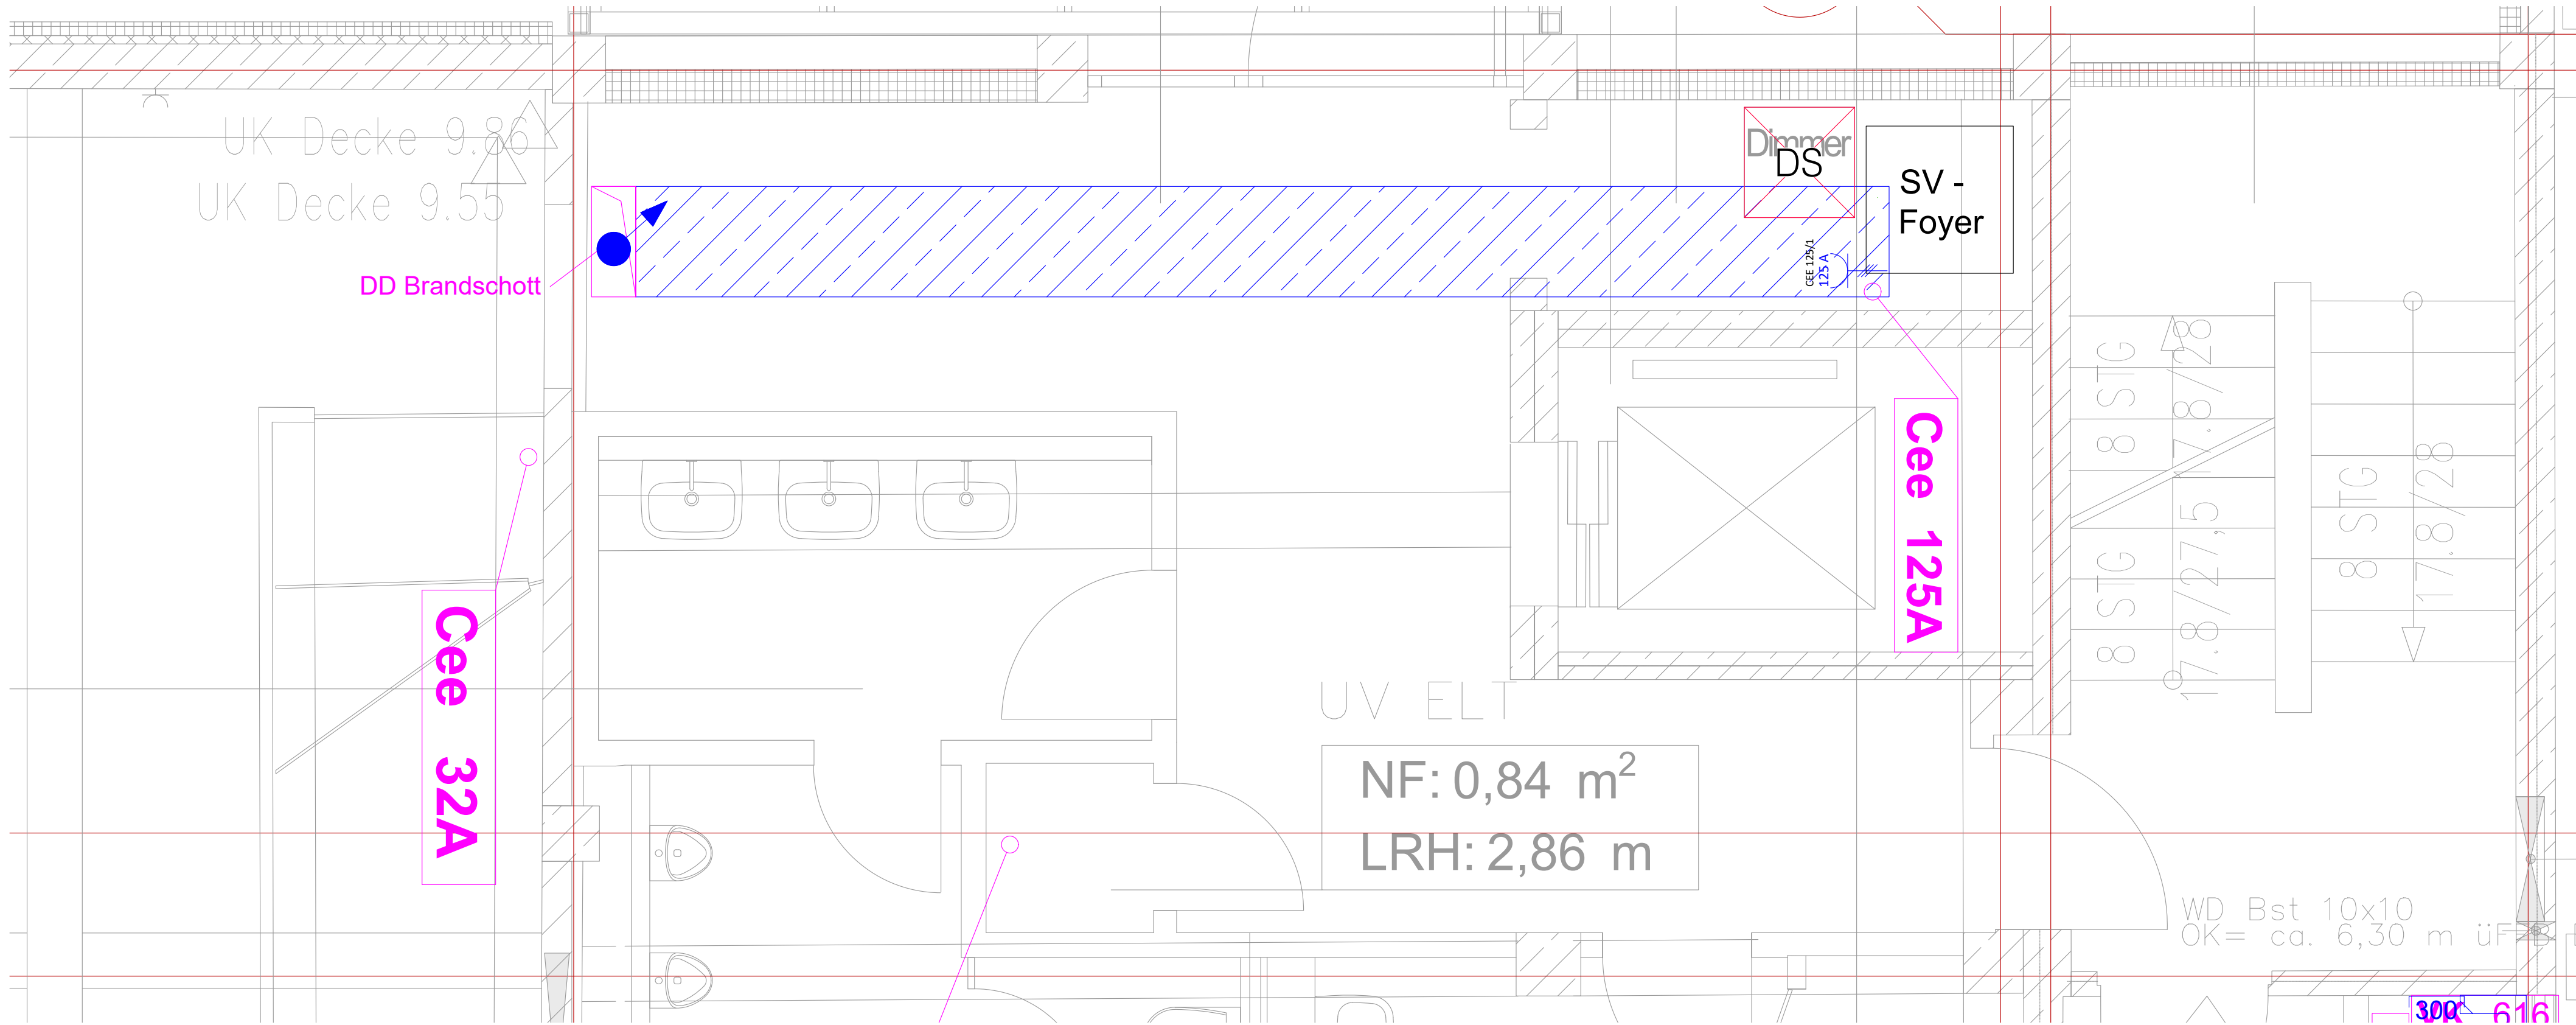

Neuinstallation

LEGENDE BÜHNENBELEUCHTUNG

BESTAND

- Kabelkanal
- Versatzkasten
- AK LDDE xx
- Steckdose Schuko / DMX
- Schaltschrank Bestand
- Dimmerschrank Demontage

Bestandsdurchbüche die geöffnet und wieder geschlossen werden

- BD/DD Boden- / Deckendurchbruch
- WD Wanddurchbruch

Bestandsdurchbüche die nicht geöffnet werden

- BD/DD Boden- / Deckendurchbruch
- WD Wanddurchbruch

NEUINSTALLATION

- Kabelweg Neuinstallation
- Dimmerschrank Neuinstallation
- Versatzkasten Neuinstallation
- VK xxx
- Versatzkasten anteilig Demontage / anteilig Neuinstallation
- CEE 50A / 230V Schuko 230V
- Umrüstung CEE- auf Schukosteckdose
- BEL xxx
- Umbau bestehender Versatzkasten
- BD/DD Boden- / Deckendurchbruch
- WD Wanddurchbruch (geschn. / Ansicht)
- WS Wandschltz (geschn. / Ansicht)
- KB Kernbohrung (geschn. / Ansicht)

ACHTUNG!
Plan enthält mehrfarbige Darstellungen.
Bei einfarbiger Vervielfältigung entsteht Informationsverlust.

Diese Zeichnung gilt nur für die Bühnentechnik. Alle Maße sind am Bau zu prüfen, Unstimmigkeiten sind sofort der Projektleitung mitzuteilen. Alle Bauteile nur vordimensioniert, die Verantwortung für die statische Berechnung und Standsicherheit obliegt dem Auftragnehmer.

Index	Datum	Name	Änderung
Diese Unterlage darf nur zu dem von uns bestimmten Zweck benutzt und weder vervielfältigt noch Dritten zugänglich gemacht werden.		Projekt: Haus der Berliner Festspiele Modernisierung Dimmeranlage	
Datum: 31.07.2026	Name: CS/GH	Geprüft: OF	Benennung: Bühnenbeleuchtungstechnik Grundriss 2. Obergeschoss - Dimmerraum
Planungsstand: Ausführungsplanung		Zeichnungsnummer: HBF-XX-BEL-5-GR-E2-008-p00	
Maßstab: 1:25		Blatt-Nr.:	Ersetzt: