
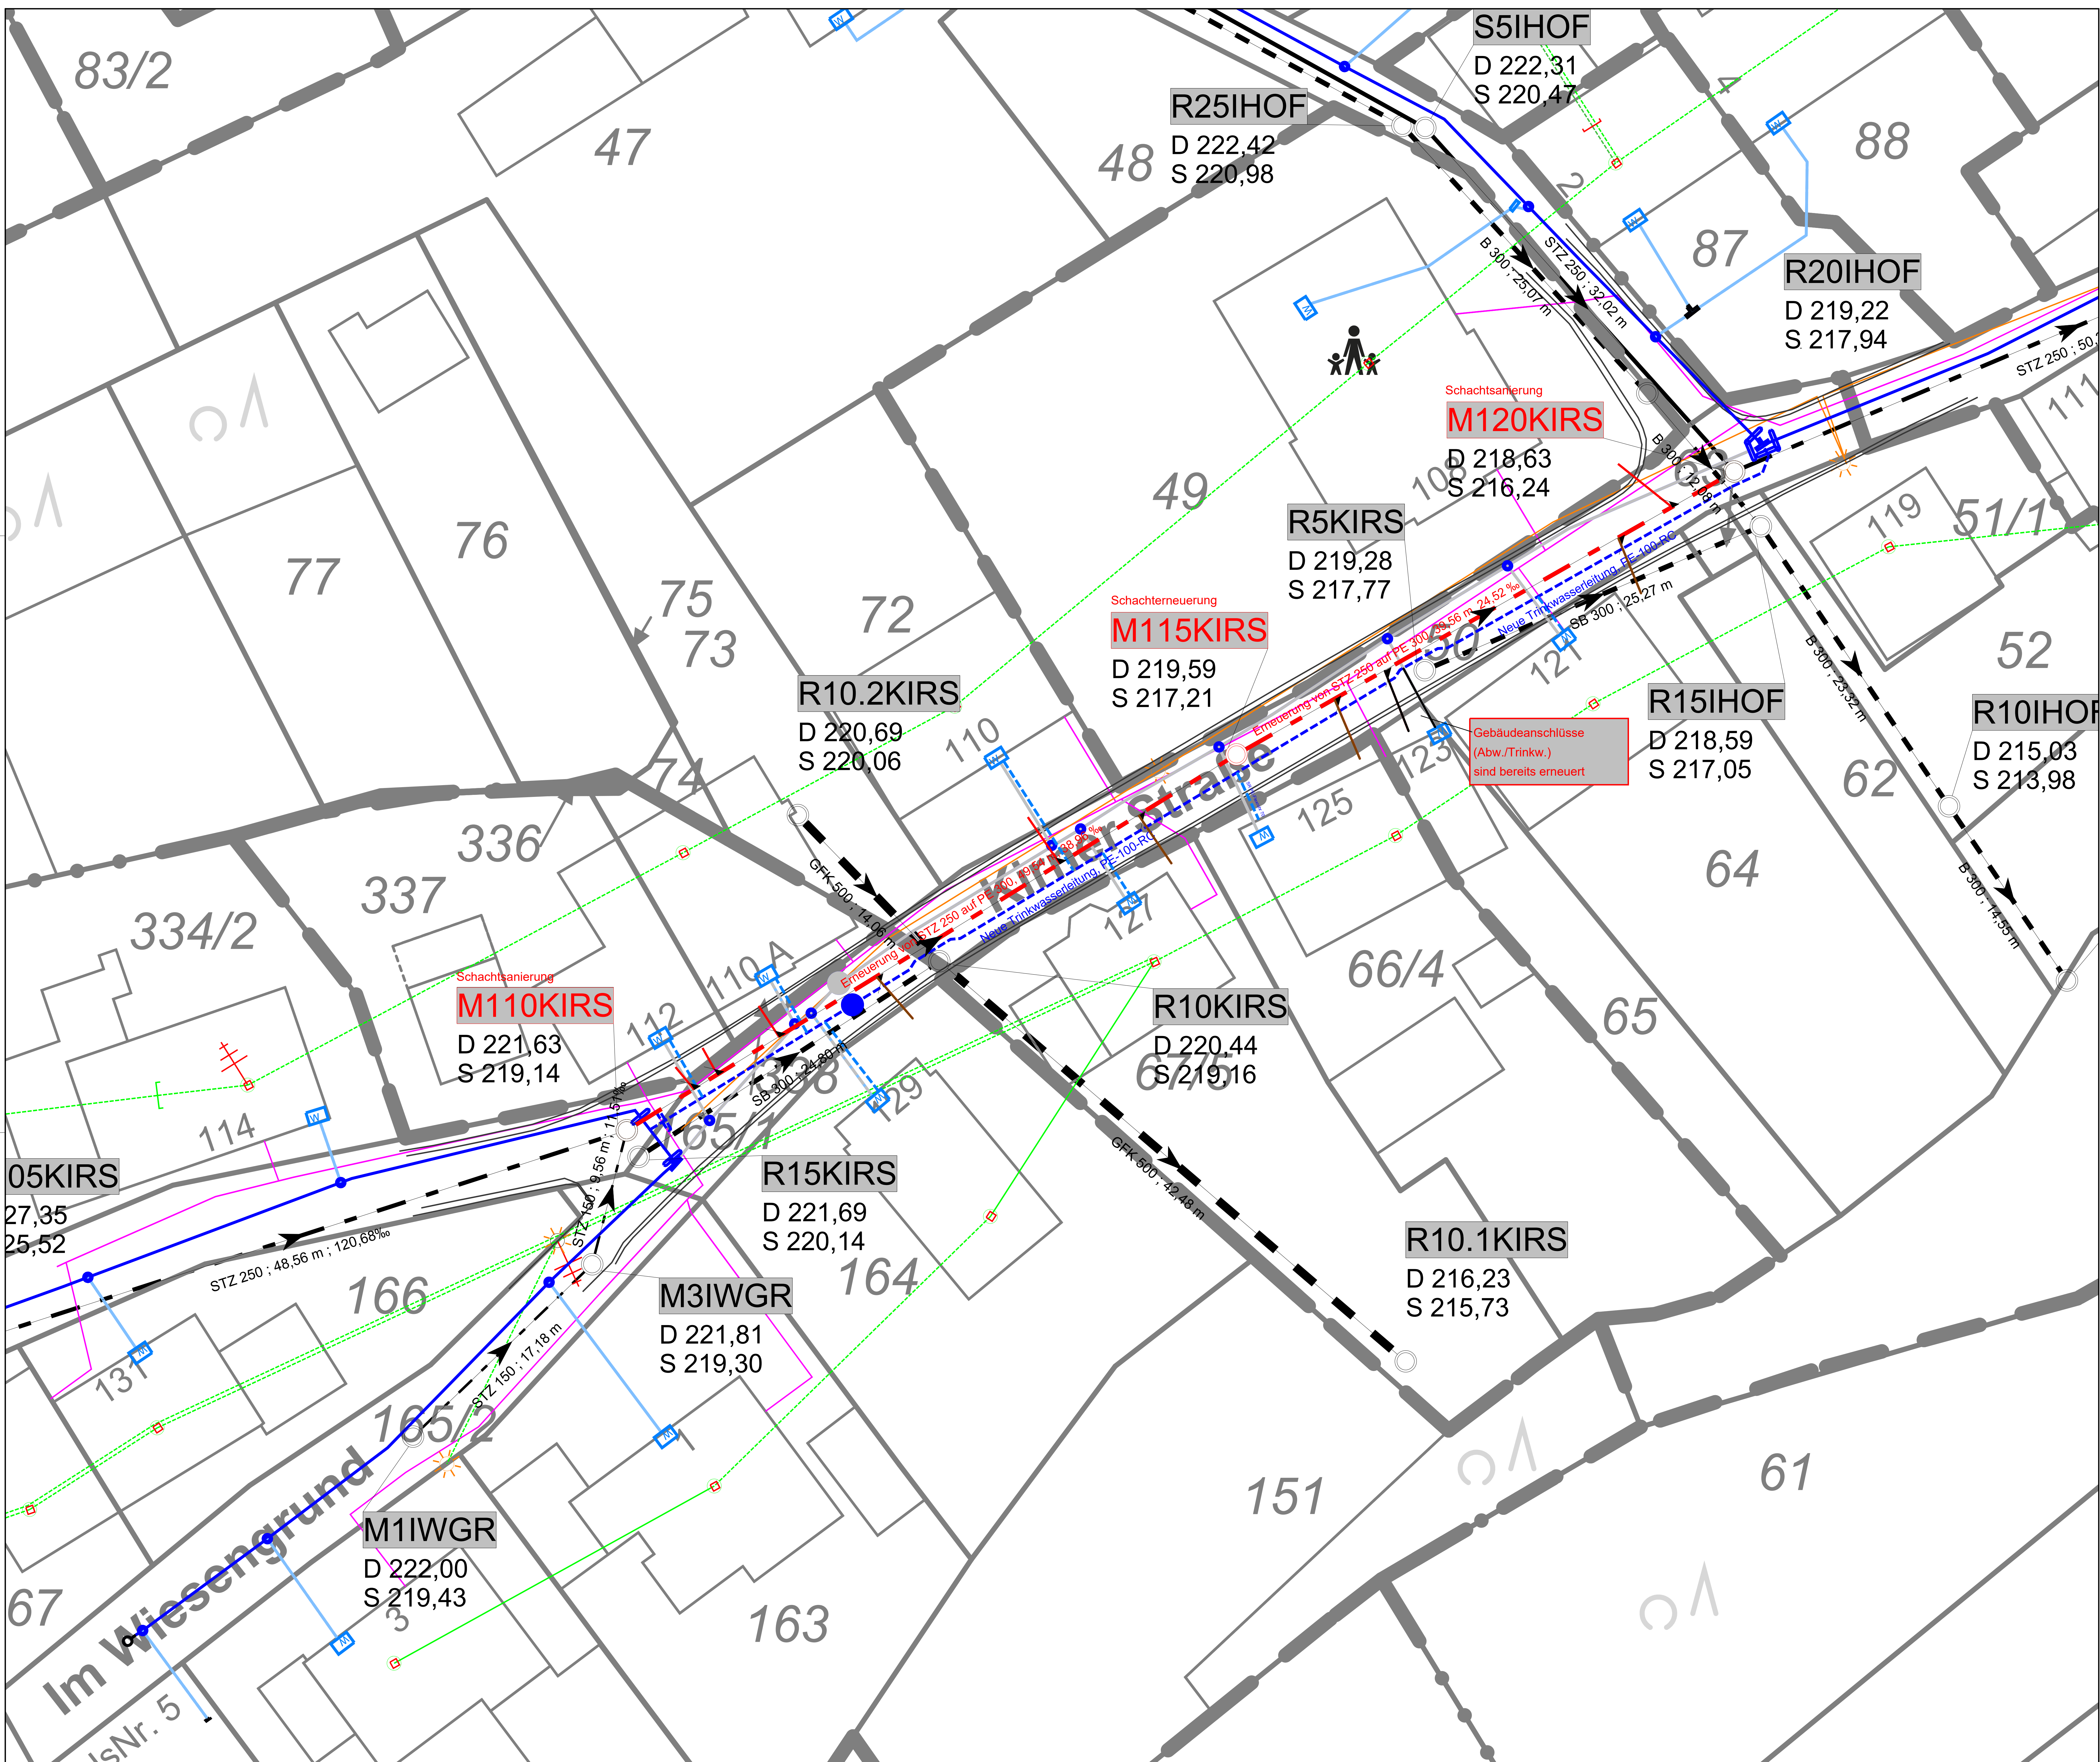


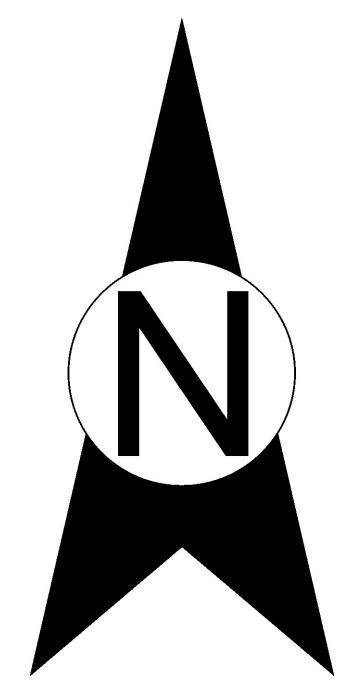

Legende Vermessung:

— Vh Bord + Hk Bord

Legende Versorgungsleitungen:

- Telekom/Vodafone
- Strom
- Trinkwasser
- Straßenbeleuchtung

Kolorierung Kanalplanung:

- Erneuerung/Dimensionserweiterung
- Neubau
- Sanierung
- keine Maßnahme

Legende Kanalplanung:

- Mischwasserkanal mit HA-Leitungen
- Schachterneuerung

Legende Kanalbestand:

- Schachtsymbol
- M105KIRS: Schachtnummer (EW-Verfahren - Rd. Nr. - Orts-/Straßenschlüssel), Deckelhöhe, Sohlhöhe
- Mischwasserkanal
- Regenwasserkanal
- Stützen


Legende Wasserleitungsplanung

- Stillelegung
- Wasserleitung mit HA-Leitungen

Legende Wasserleitungsbestand

- Hydrant
- Schieber
- Wasserzähler
- Hausanschlussschieber

Index	Änderung	Datum	Name

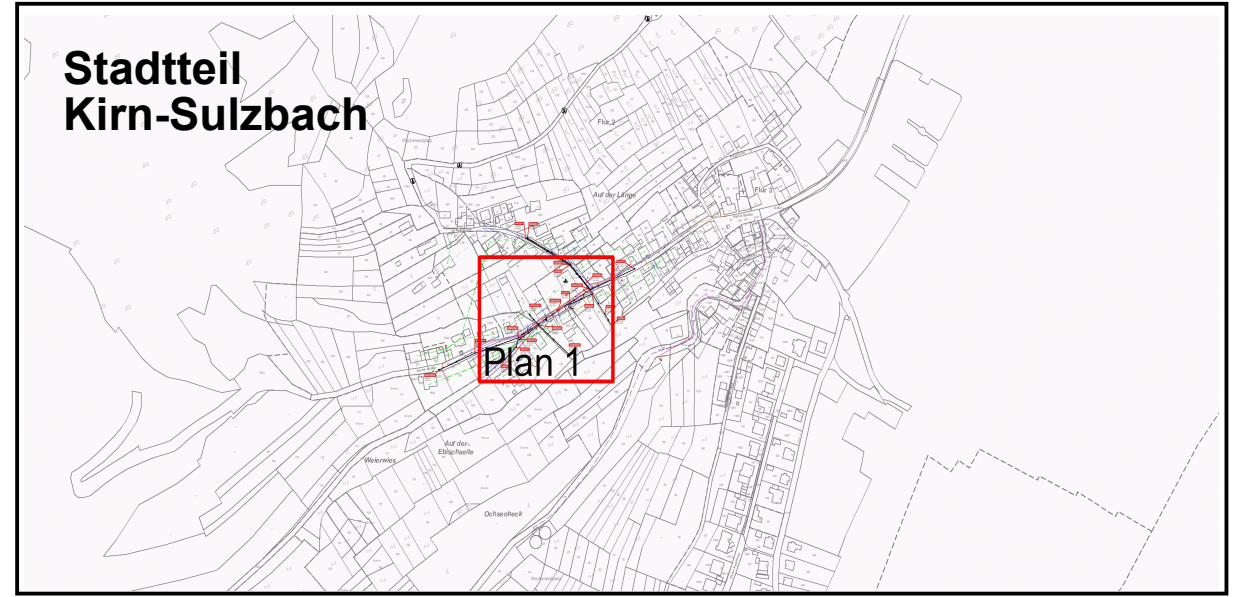

	Verbandsgemeindewerke Kimer Land	
	Stadt Kirm Stadtteil Kirm-Sulzbach	
Planbezeichnung Lageplan Kanal- und Wasserleitungserneuerung Kimer Straße Stadtteil Kirm-Sulzbach Ausführungsplanung - Auszug aus dem Kanalbestandsplan -		
Beauftragt: Oktober 2026	gegr. Gault	Plan 1
Gezeichnet: Oktober 2026	gez. Gilmann	
Geprüft: Oktober 2026	gez. Gault	
Gelesen: Oktober 2026	gez. Schwepenhäuser	Maßstab 1:150
 Ingenieurbüro Albert Knodel GmbH Jupiterstraße 48 55545 Bad Kreuznach Telefon: (06 71) 9 20 48-0 Telefax: (06 71) 9 20 48-20 E-Mail: info@ib-ak.de Internet: www.ib-ak.de		Rohrleitungssanierung Grafische Informationssysteme Wasser- und Abfallwirtschaft Infrastruktur