


Entwässerungsverfahren

- Regenwasser
- Schmutzwasser
- . - . Mischwasser

TV-Inspektion

- TV-Inspektion Hauptkanal & Anschlussleitungen

INSPEKTIONSPLAN

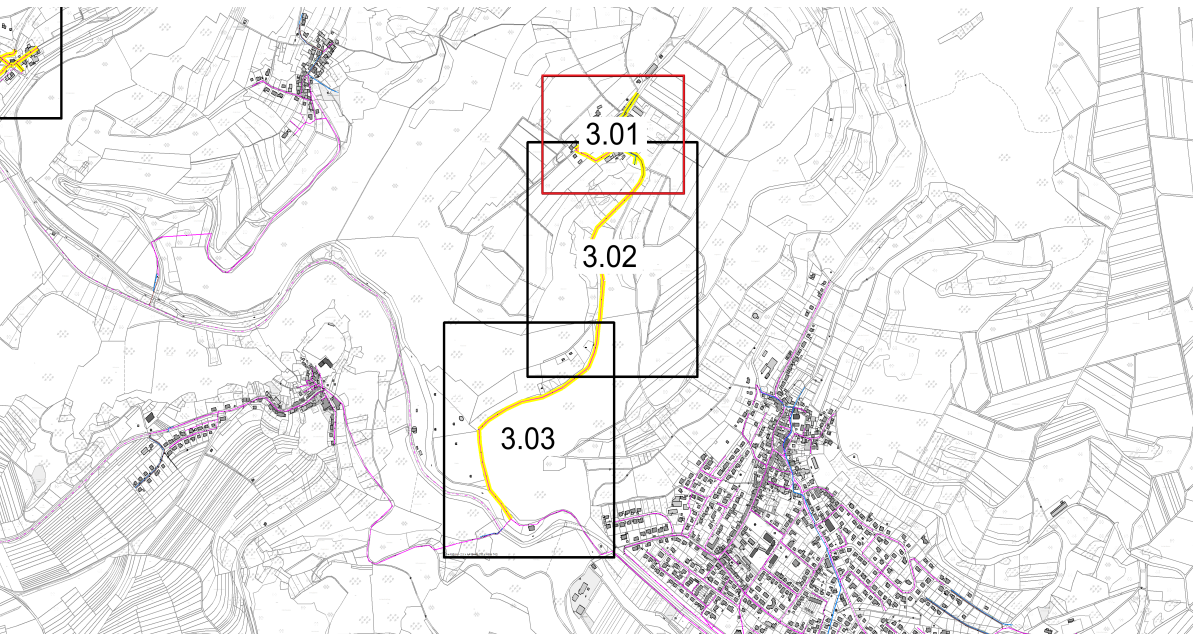

nur zu Ausschreibungszwecken				
Index	Änderungen	Gezeichnet	Datum	Geprüft
Auftraggeber: VERBANDSGEMEINSCHAFT DER KIRNER LANDWERKE				
Projektbezeichnung: Kanalsanierungskonzeption 2026				
Planart: Lageplan	Projektnummer: 062502	Index:		
Planbezeichnung: TV-Inspektion Horbach mit VBS nach Simmertal				
Datum		Name		Plan Nr.: 3.01
Bearbeitet	26.06.2026			Maßstab: 1:500
Gezeichnet				Plangröße: 1,16 x 0,74m
Geprüft				