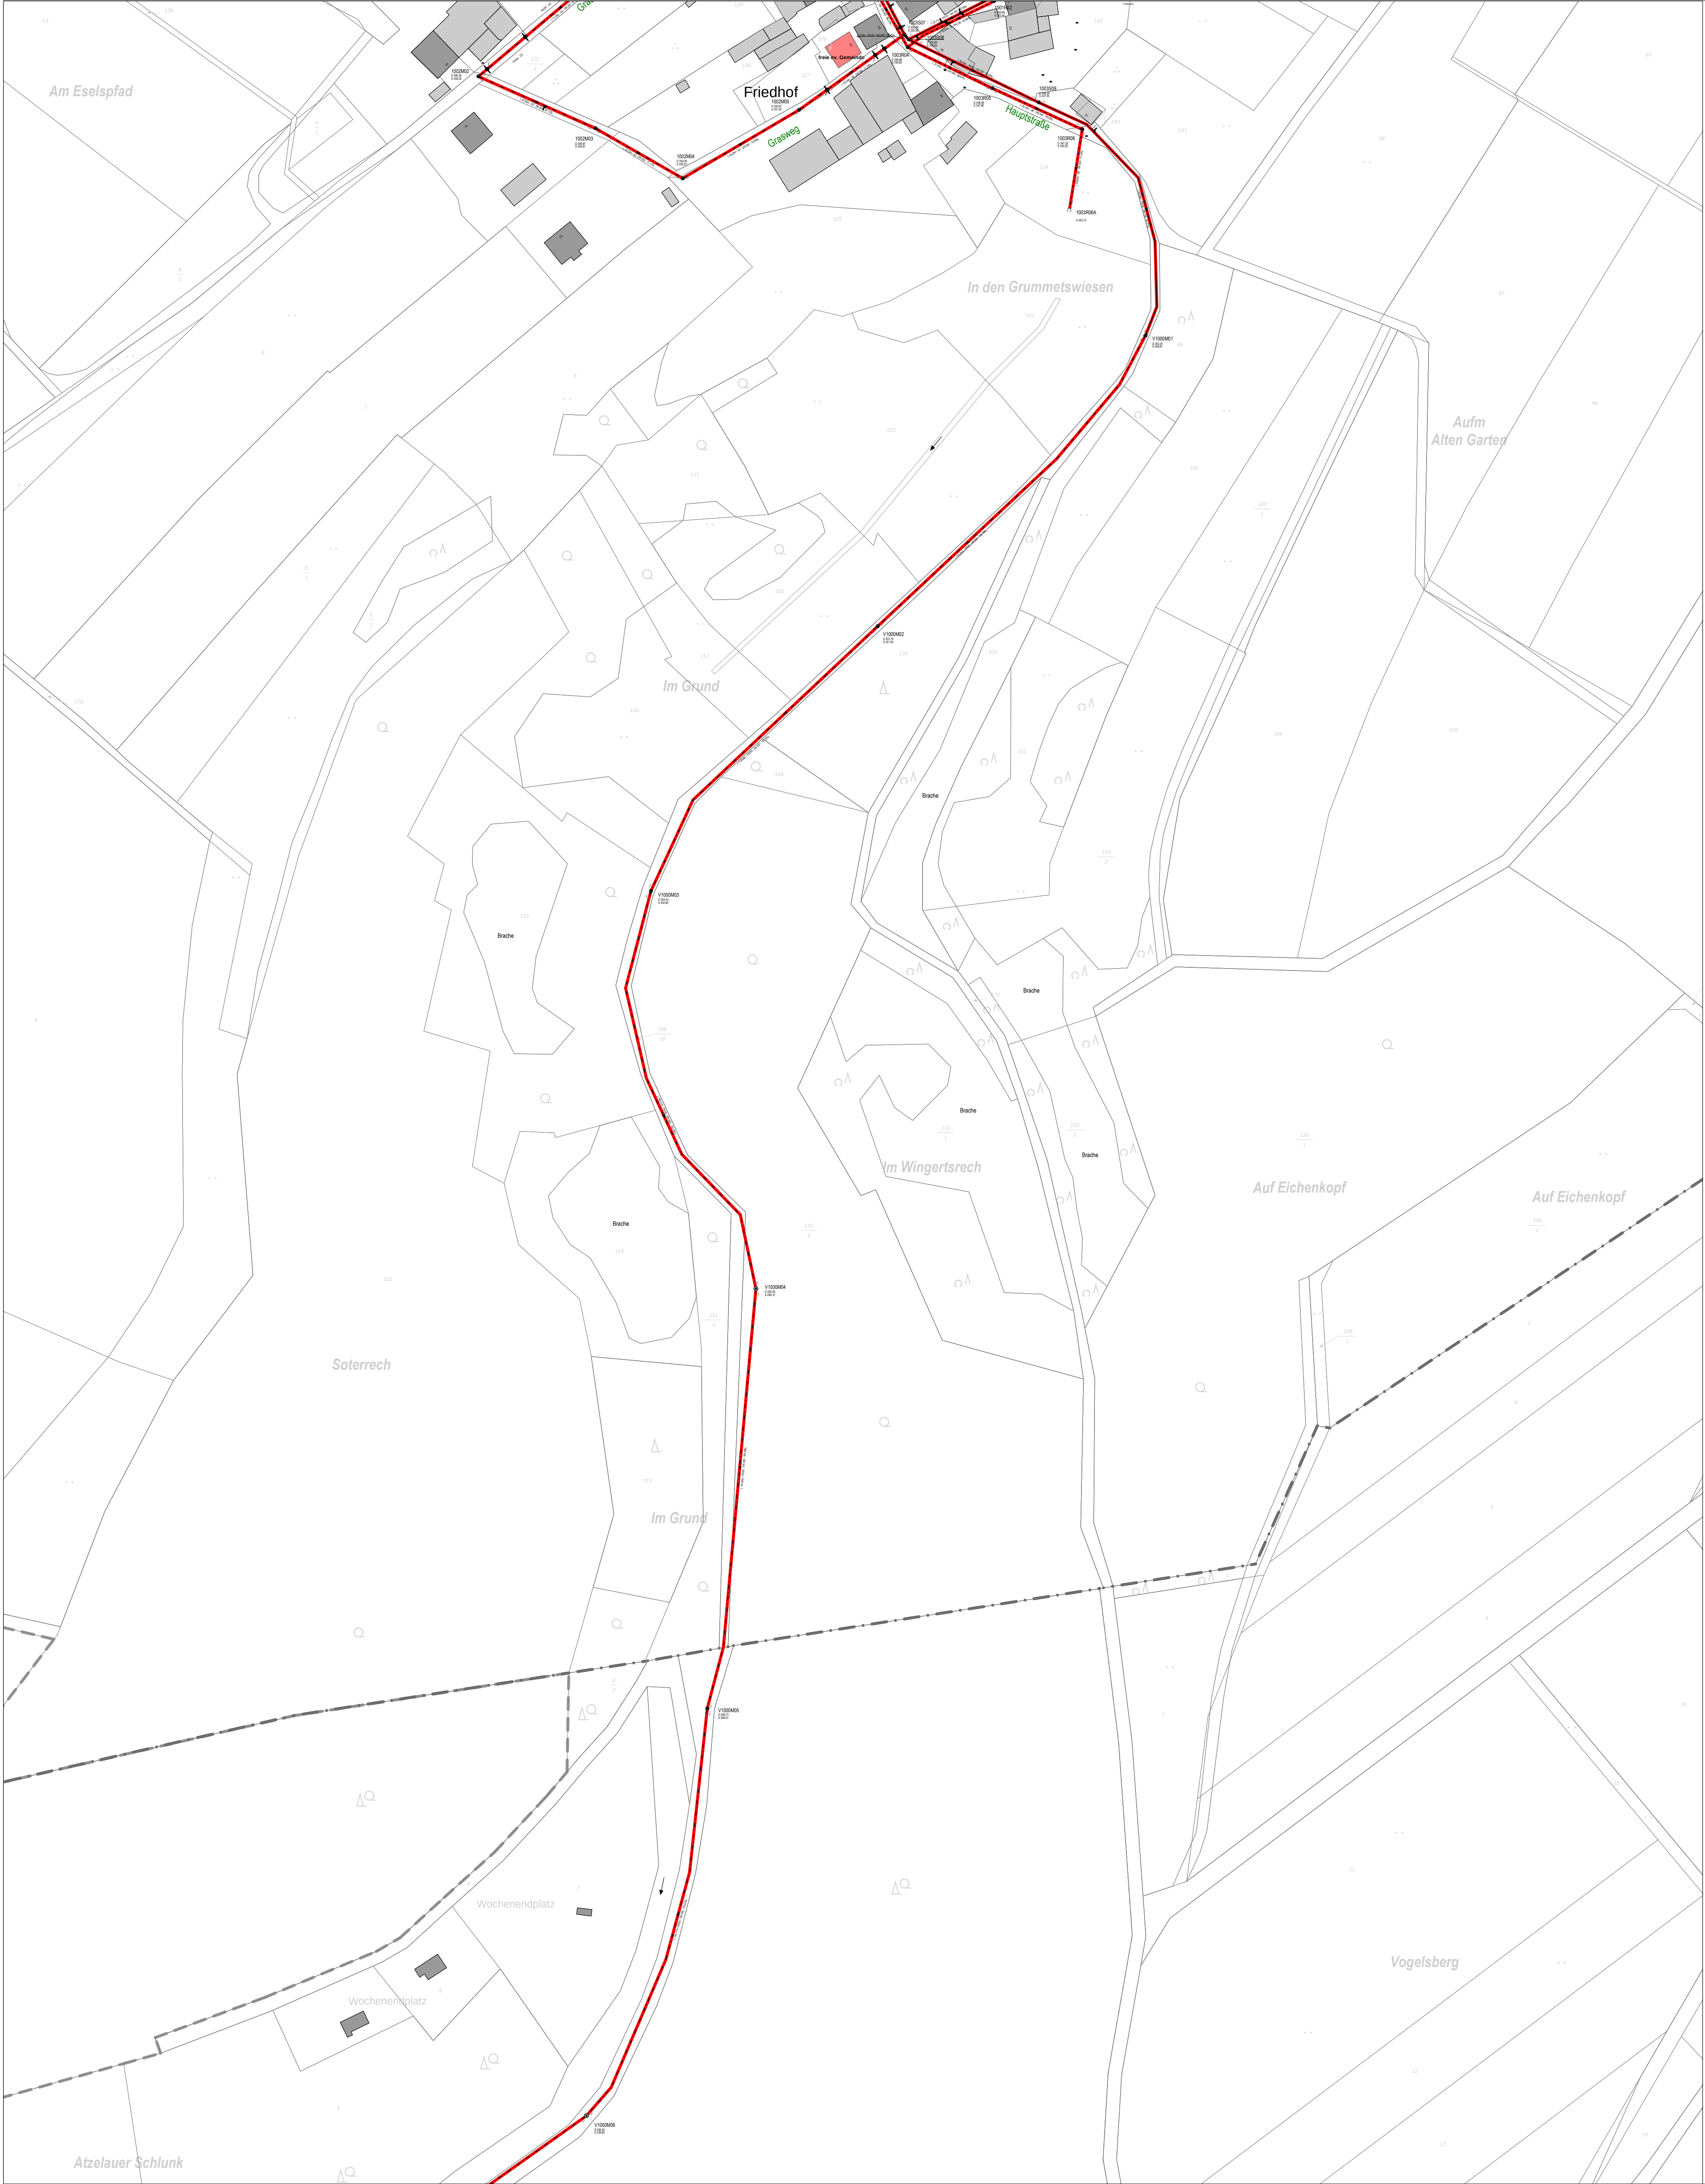



Entwässerungsverfahren

- Regenwasser
- Schmutzwasser
- . - . Mischwasser

TV-Inspektion

- TV-Inspektion Hauptkanal & Anschlussleitungen

INSPEKTIONSPLAN

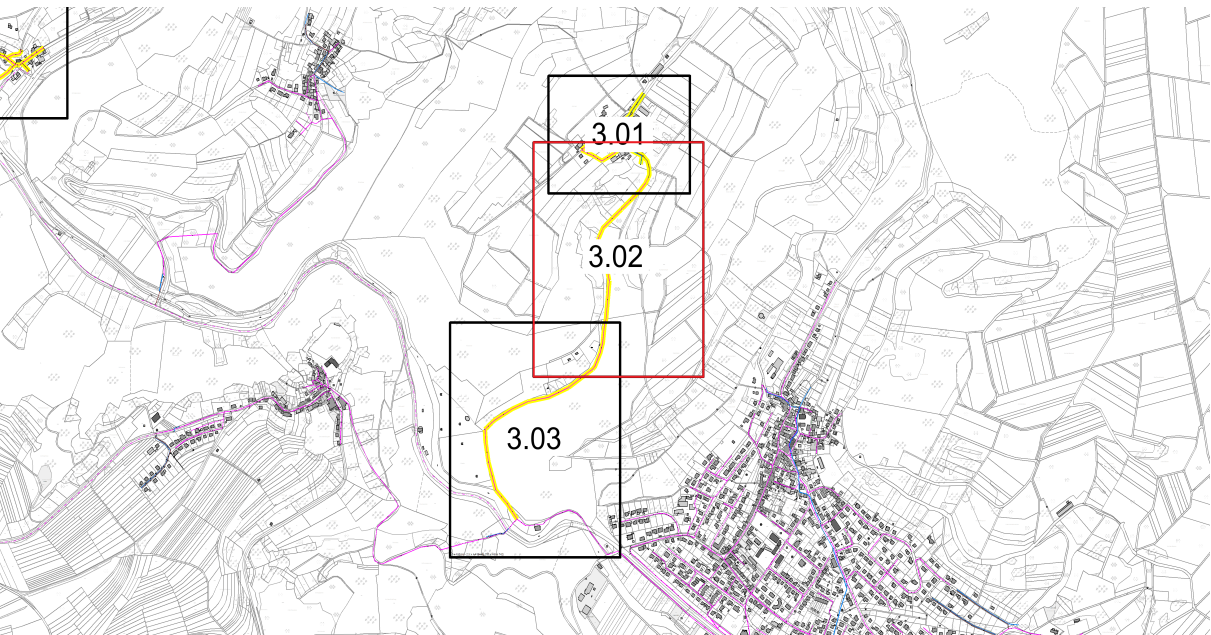

Index	Änderungen	Gezeichnet	Datum	Geprüft

Auftraggeber:			
Projektbezeichnung:			
Kanalsanierungskonzeption 2026			
Planart:	Lageplan	Projektnummer:	062502
Index:			
Planbezeichnung:			
TV-Inspektion Horbach mit VBS nach Simmertal			
Bearbeitet	Datum	Name	Plan Nr.: 3.02
Gezeichnet	26.06.2026		Maßstab: 1:1000
Geprüft			Plangröße: 0,78 x 0,74m