


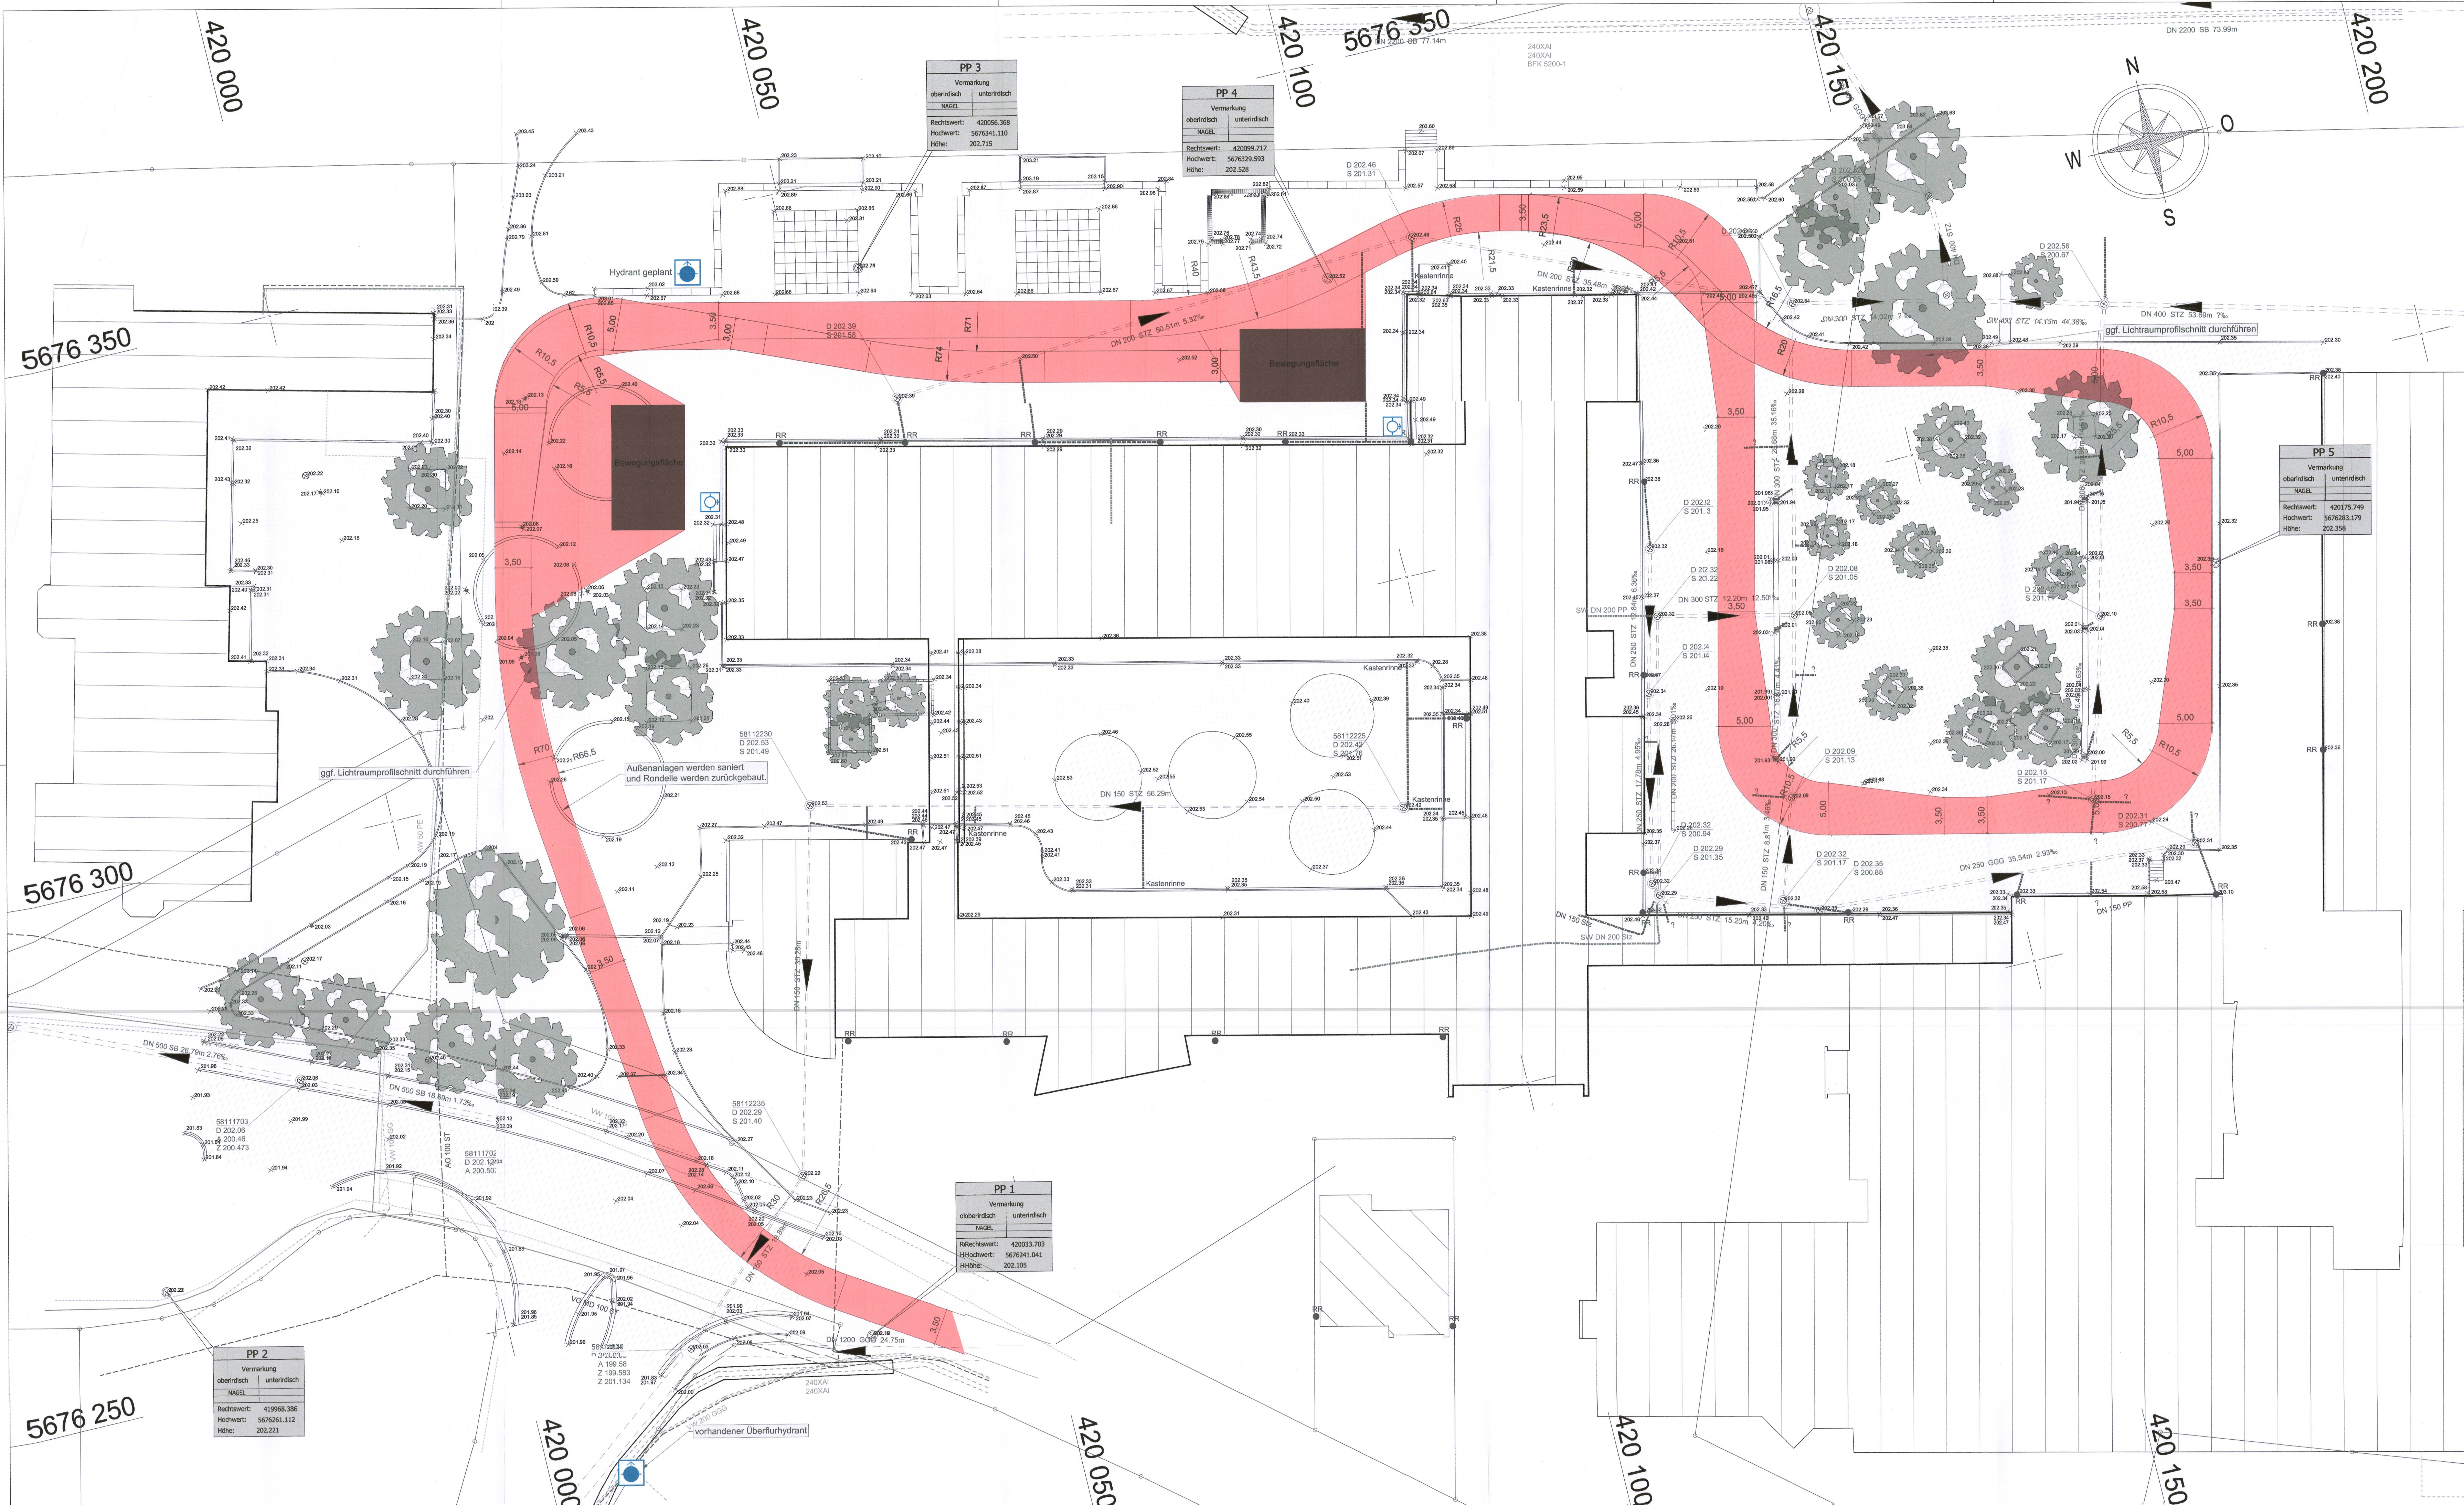

- Legende:**
- Flächen für die Feuerwehr
 - Überflurhydranten
 - Löschwasserreinspeisung / trockene Steigleitung

KEMPEN KRAUSE
INGENIEURE GMBH
Projekt-Nr.: 2019-4094
Brandschutzplan F0, Stand 2026-04-16

Anmerkung:
Die Versorgungsleitungen wurden aus, zur Verfügung gestellten analogen Bestandsplänen übernommen. Der Verfasser übernimmt keine Gewähr für die Vollständigkeit, sowie die planerische Darstellung.

Legende Versorger

Versorger:

- Strom
- Telekom
- Wasser
- Gas
- Unimedia

Kanäle:

- DN 300 B
- DN 300 B
- DN 300 B
- DN 300 STZ

Legende Bestand

Kataster:

- Flurgrenze, Grenze
- Grenzpunkt
- Flurstücksnummer

Flächen Bestand:

- Pflasterfläche
- Asphaltfläche
- Grünfläche
- Schotterfläche

Topographie:

- Hydrant
- Wasserschleier
- Lampe
- Schild
- Rohrpfosten, Mast
- Kanaldeckel
- Straßenablauf

Zaun

- Böschung
- Hecke / Büsche
- Baum
- Mauer

Gehört zum Bau- und Anlagenverzeichnis Nr. 25105			
B	23.02.26	Gu	8ff. Hydrant ergänzt, Schleppkurven angepasst
A	01.12.25	Gu	geplanten Hydrant eingetragen
Index	Datum	Name	Geändert
Änderungen			

Planverfasser:	SCHMIDT	Datum	Zeichen
	Wiesenkamp 1, 57368 Lennestadt +49 2722 9670 0 info@baug-schmidt.de www.baug-schmidt.de	bearbeitet	Jan 2025
		gezeichnet	Jan 2025
		geprüft	
		Plangröße	

Stadtverwaltung Plettenberg
Grüne Straße 12
58840 Plettenberg

Stadt Plettenberg, Entwässerung
Geschwister-Scholl-Realschule
- Bestandsplan -

Unterlage 5-1
Blatt Nr. 1
Reg. Nr. Lage_24-414-5-1
Datum
Zeichen

bearbeitet
gezeichnet
geprüft
Lageplan Feuerwehraufstellflächen
Maßstab 1:250

Plettenberg, den 20