


flächendeckende Brandmeldeanlage

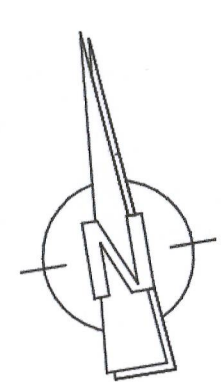

ca. 550 m² / 100 m²

BA II

ca. 425 m² / 30 m²


- Legende: (die nachfolgenden brandschutztechnischen Eintragungen haben Vorrang)
- Bauart Brandwand: raumabschließend feuerbeständig, nichtbrennbar und widerstandsfähig gegen mechanische Beanspruchung
 - Wand: raumabschließend feuerbeständig; nichtbrennbare und Bauteilebene durchgehende Schicht "AB-Bauweise"
 - Wand: In der Bauart von feuerbeständigen Wänden
 - Wand: raumabschließend feuerbeständig, aus nichtbrennbaren Baustoffen
 - Wand: raumabschließend feuerhemmend; notwendiger Flur; bei brennbaren Baustoffen: Bekleidung aus nichtbrennbaren Baustoffen in ausreichender Dicke
 - notwendige Treppe / notwendiger Treppenraum
 - notwendiger Flur / Rettungsweg
 - Dach von Anbauten (ohne Feuerwiderstand)
 - dT dichtschießende Tür
 - dTs dicht- und selbstschießende Tür
 - RST rauchdichte Tür; selbstschießend
 - fhT feuerhemmende Tür; dicht- und selbstschießend
 - fhT-RS feuerhemmende Tür; rauchdicht und selbstschießend
 - fhT-RS feuerbeständige Tür; rauchdicht und selbstschießend
 - fhT feuerbeständige Tür/Klappe, versierte Falz/Dichtung
 - Notausgang / Rettungsweg
 - Evac-Chair
 - Bypass / allzeit offenbar
 - Entnahmestelle Löschwasserleitung trocken
 - Einspeisestelle Löschwasserleitung
 - RA Rauchableitungsöffnung
 - RA Bedienstelle Rauchableitungsöffnung
 - Handfeuermelder: Lage im Erdgeschoss siehe Brandschutzplan F2
 - Lage in den übrigen Geschossen: Planung und Anordnung nach DIN VDE 0833


DIESER BRANDSCHUTZPLAN GILT NUR IN VERBINDUNG MIT DEM TEXTTEIL DES BRANDSCHUTZKONZEPTES

KEMPEN KRAUSE
INGENIEURE GMBH
Projekt-Nr.: 2019-4094
Brandschutzplan F2, Stand 2026-04-16

NEU
ABBRUCH
BESTAND

Hinweis:
Der Teilabriss ist Bestandteil des Bauantrages
auch wenn er nicht im Titel benannt ist

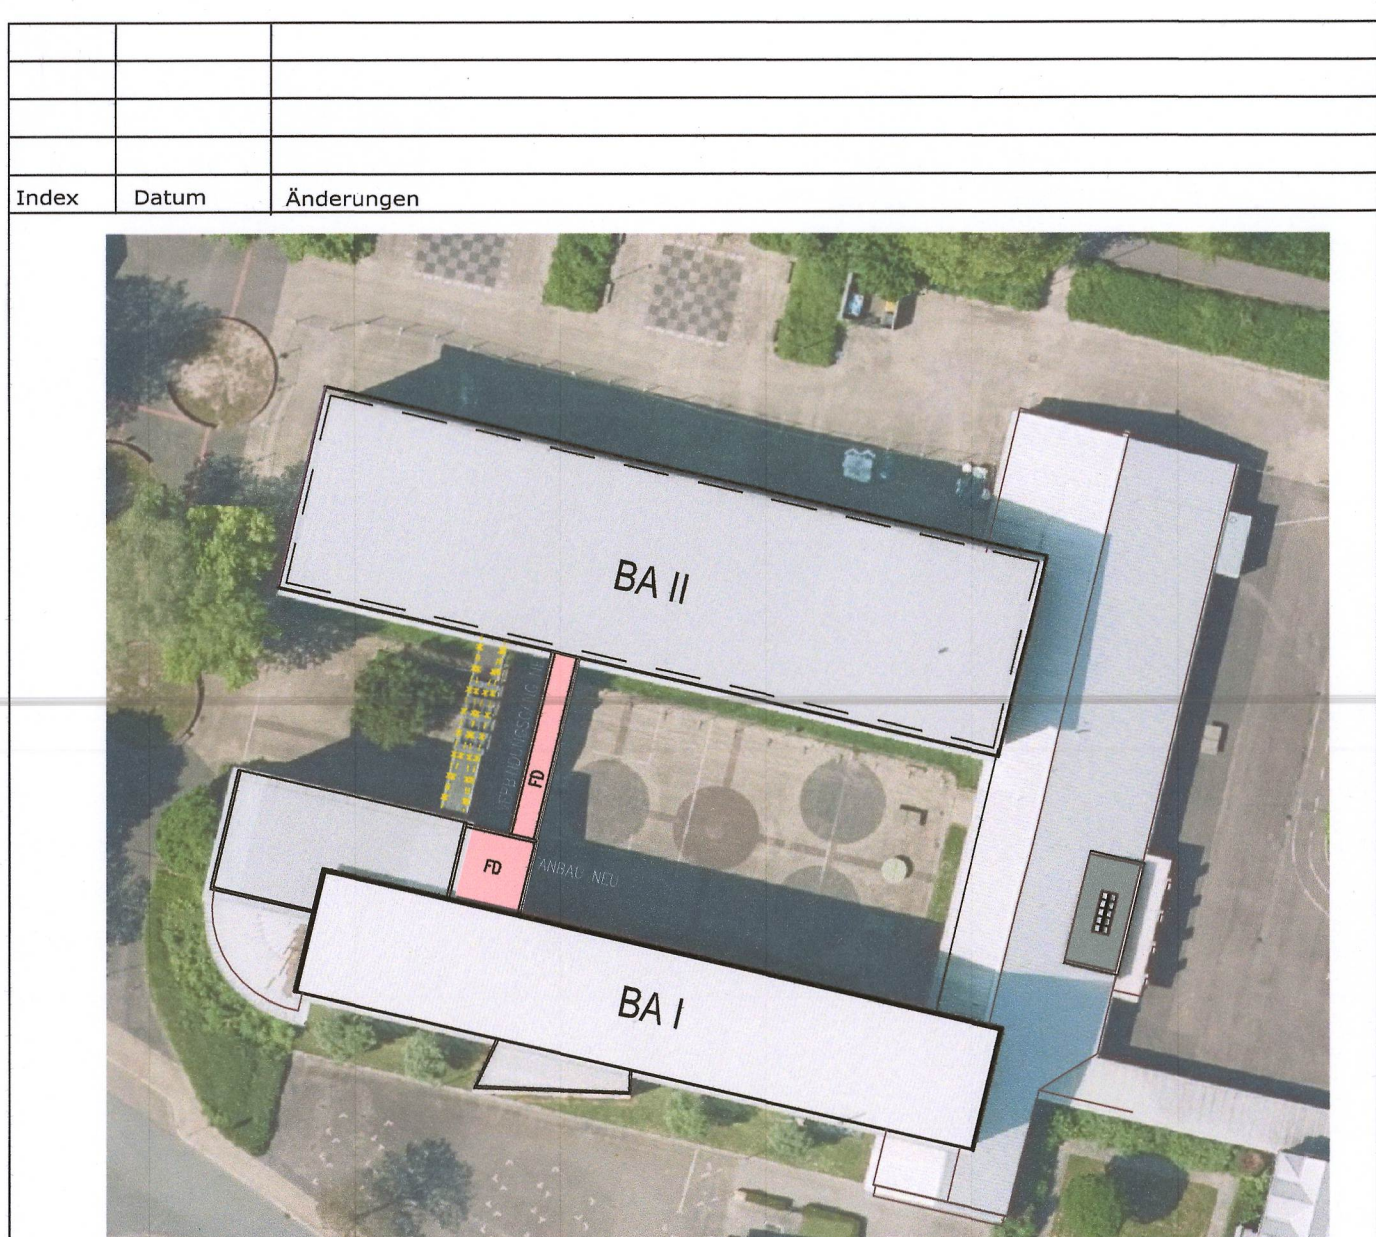

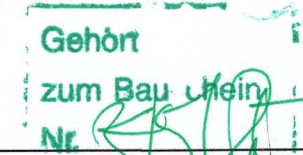Projekt Sanierung und Teilneubau Geschwister-Scholl-Realschule Albert-Schweitzer-Straße 4 58840 Plettenberg		Bauherr Stadt Plettenberg Grünestraße 12 58840 Plettenberg	
Projekt: Sanierung und Teilneubau, Geschwister-Scholl-Realschule Albert-Schweitzer-Straße 4, 58840 Plettenberg		 Geht zum Bau-Meß Nr. 58840	
Bauteil ERDGESCHOSS			
Phase LPH 4 (Genehmigungsplanung)			
Maßstab M 1:100	gezeichnet VG	Datum 11.03.2026	Projektnummer PL-RS-G24
Planung: gpe projekt Nördelstiege 2 59872 Meschede	Tel: 0291 994191-0 www.gpe-projekt.de info@gpe-projekt.de		
Alle Zeichnungen sind elektronisch gefertigt und genehmigt und unverfälscht gedruckt. Diese e-zugabe-Zeichnung enthält alle Daten bezüglich der Ausführung (z.B. 100% Umrandung). Änderungen vorbehalten.			