


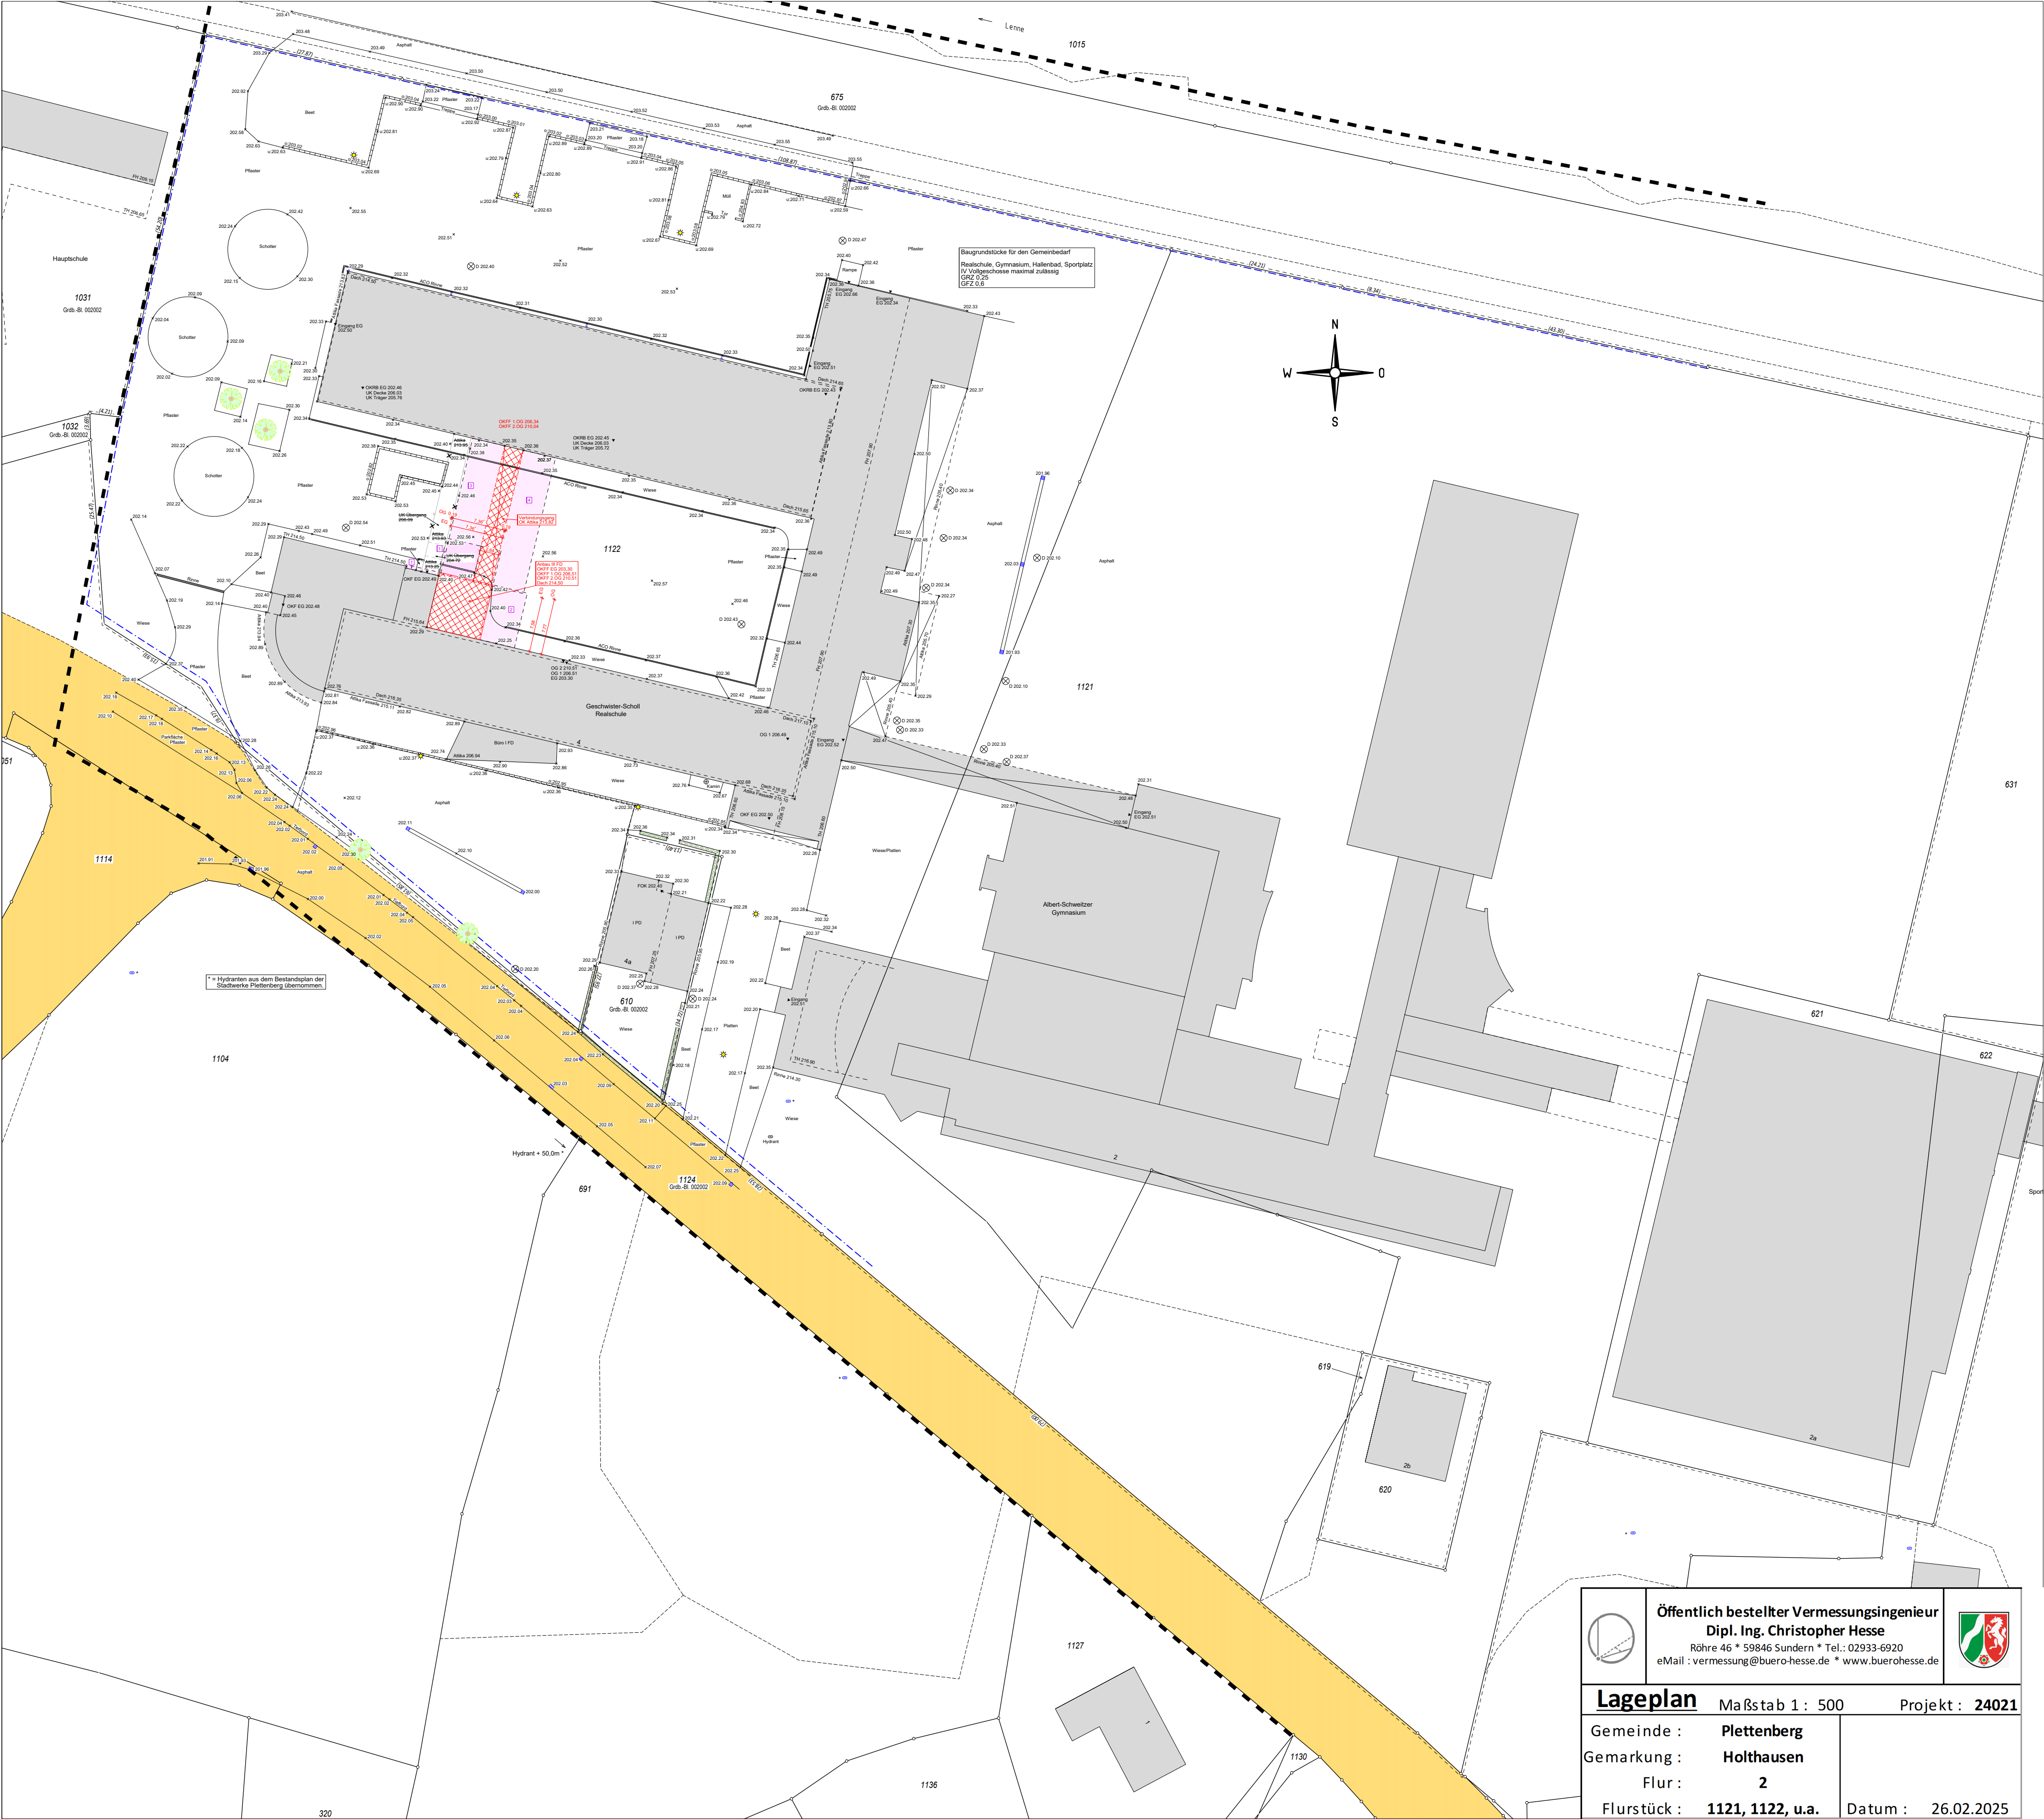

Öffentlich bestellter Vermessungsingenieur
Dipl. Ing. Christopher Hesse
Röhre 46 * 59846 Sundern * Tel.: 02933-6920
eMail : vermessung@buero-hesse.de * www.buero-hesse.de

Lageplan Maßstab 1 : 500 Projekt : **24021**

Gemeinde :	Plettenberg
Gemarkung :	Holthausen
Flur :	2
Flurstück :	1121, 1122, u.a.
Datum :	26.02.2025