

flächendeckende Brandmeldeanlage

ca. 500 m² / 135 m²

BA II


ca. 270 m² / 206 m²


Legende: (die nachfolgenden brandschutztechnischen Eintragungen haben Vorrang)

- Bauart Brandwand: raumabschließend feuerbeständig, nichtbrennbar und widerstandsfähig gegen mechanische Beanspruchung
- Wand: raumabschließend feuerbeständig; nichtbrennbare und Bauteilebene durchgehende Schicht "AB-Bauweise"
- Wand: In der Bauart von feuerbeständigen Wänden
- Wand: raumabschließend feuerbeständig, aus nichtbrennbaren Baustoffen
- Wand: raumabschließend feuerhemmend; notwendiger Flur: bei brennbaren Baustoffen: Bekleidung aus nichtbrennbaren Baustoffen in ausreichender Dicke
- notwendige Treppe / notwendiger Treppenraum
- notwendiger Flur / Rettungsweg
- Dach von Anbauten (ohne Feuerwiderstand)
- dT dichtschießende Tür
- dTs dicht- und selbstschießende Tür
- RST rauchdichte Tür; selbstschließend
- fhT feuerhemmende Tür; dicht- und selbstschließend
- fhT-RS feuerhemmende Tür; rauchdicht und selbstschließend
- fbT-RS feuerbeständige Tür; rauchdicht und selbstschließend
- fbT feuerbeständige Tür/Klappe, vierseitige Falz/Dichtung
- Notausgang / Rettungsweg
- Evac-Chair
- Bypass / allzeit öffnen
- Entnahmestelle Löschwasserleitung trocken
- Einspeisestelle Löschwasserleitung
- Rauchableitungsöffnung
- Bedienstelle Rauchableitungsöffnung
- Handfeuermelder: Lage im Erdgeschoss siehe Brandschutzplan F2
Lage in den übrigen Geschossen: Planung und Anordnung nach DIN VDE 0833

DIESER BRANDSCHUTZPLAN GILT NUR IN VERBINDUNG MIT DEM TEXTTEIL DES BRANDSCHUTZKONZEPTES

KEMPEN KRAUSE
INGENIEURE GMBH
Projekt-Nr.: 2019-4094
Brandschutzplan F4, Stand 2020-04-16

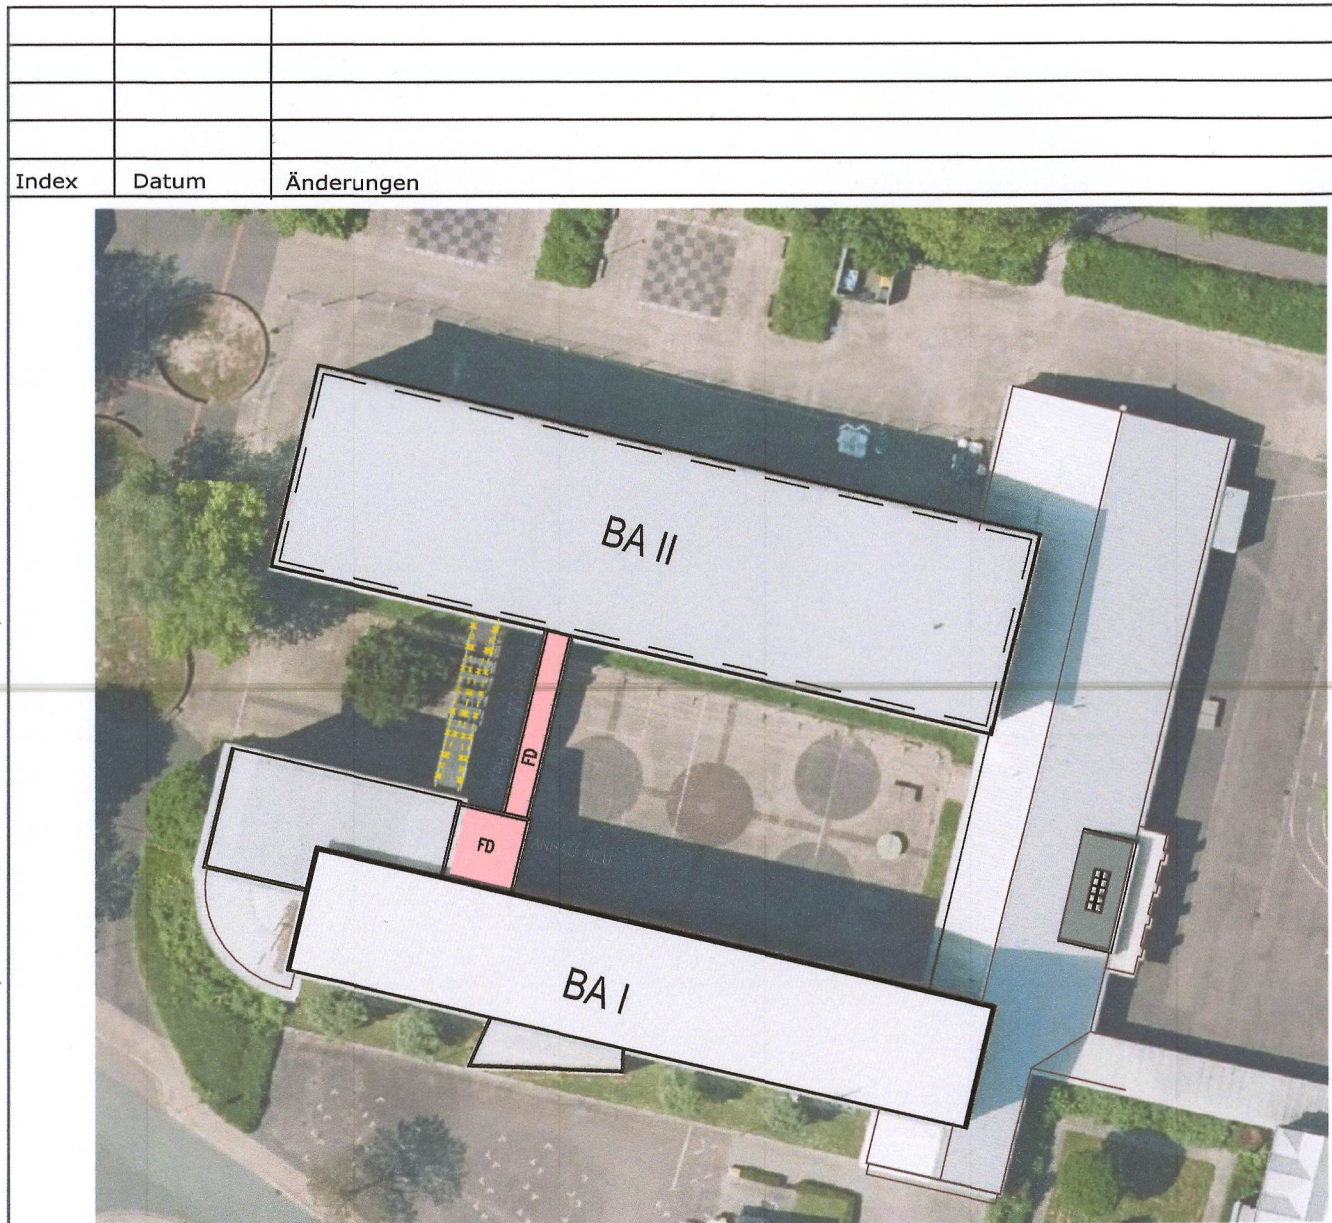

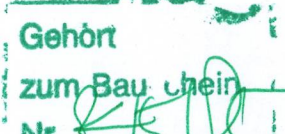Projekt: Sanierung und Teilneubau Geschwister-Scholl-Realschule Albert-Schweitzer-Straße 4 58840 Plettenberg		Bauherr Stadt Plettenberg Grünestraße 12 58840 Plettenberg		
Projekt: Sanierung und Teilneubau, Geschwister-Scholl-Realschule Albert-Schweitzer-Straße 4, 58840 Plettenberg				
Bauart: 2. OBERGESCHOSS				
Phase: LPH 4 (Genehmigungsplanung)				
Maßstab M 1:100	gezeichnet VG	Datum 11.03.2026	Projektnummer PL-RS-G24	Plannummer 04
Planung: gpe projekt Nördelstraße 2 59872 Meschede		Tel: 0291 994191-0 www.gpe-projekt.de info@gpe-projekt.de		