


Q:\17_Entwaesserung\Projekte\Pumpwerkansanierung\2023_Friedensallee und B5\Planung\2024_Planung Kaltenweide-B5\Bestand\20260209_Mit Carport Bestandsentwässerung Kaltenweide ohne SWE

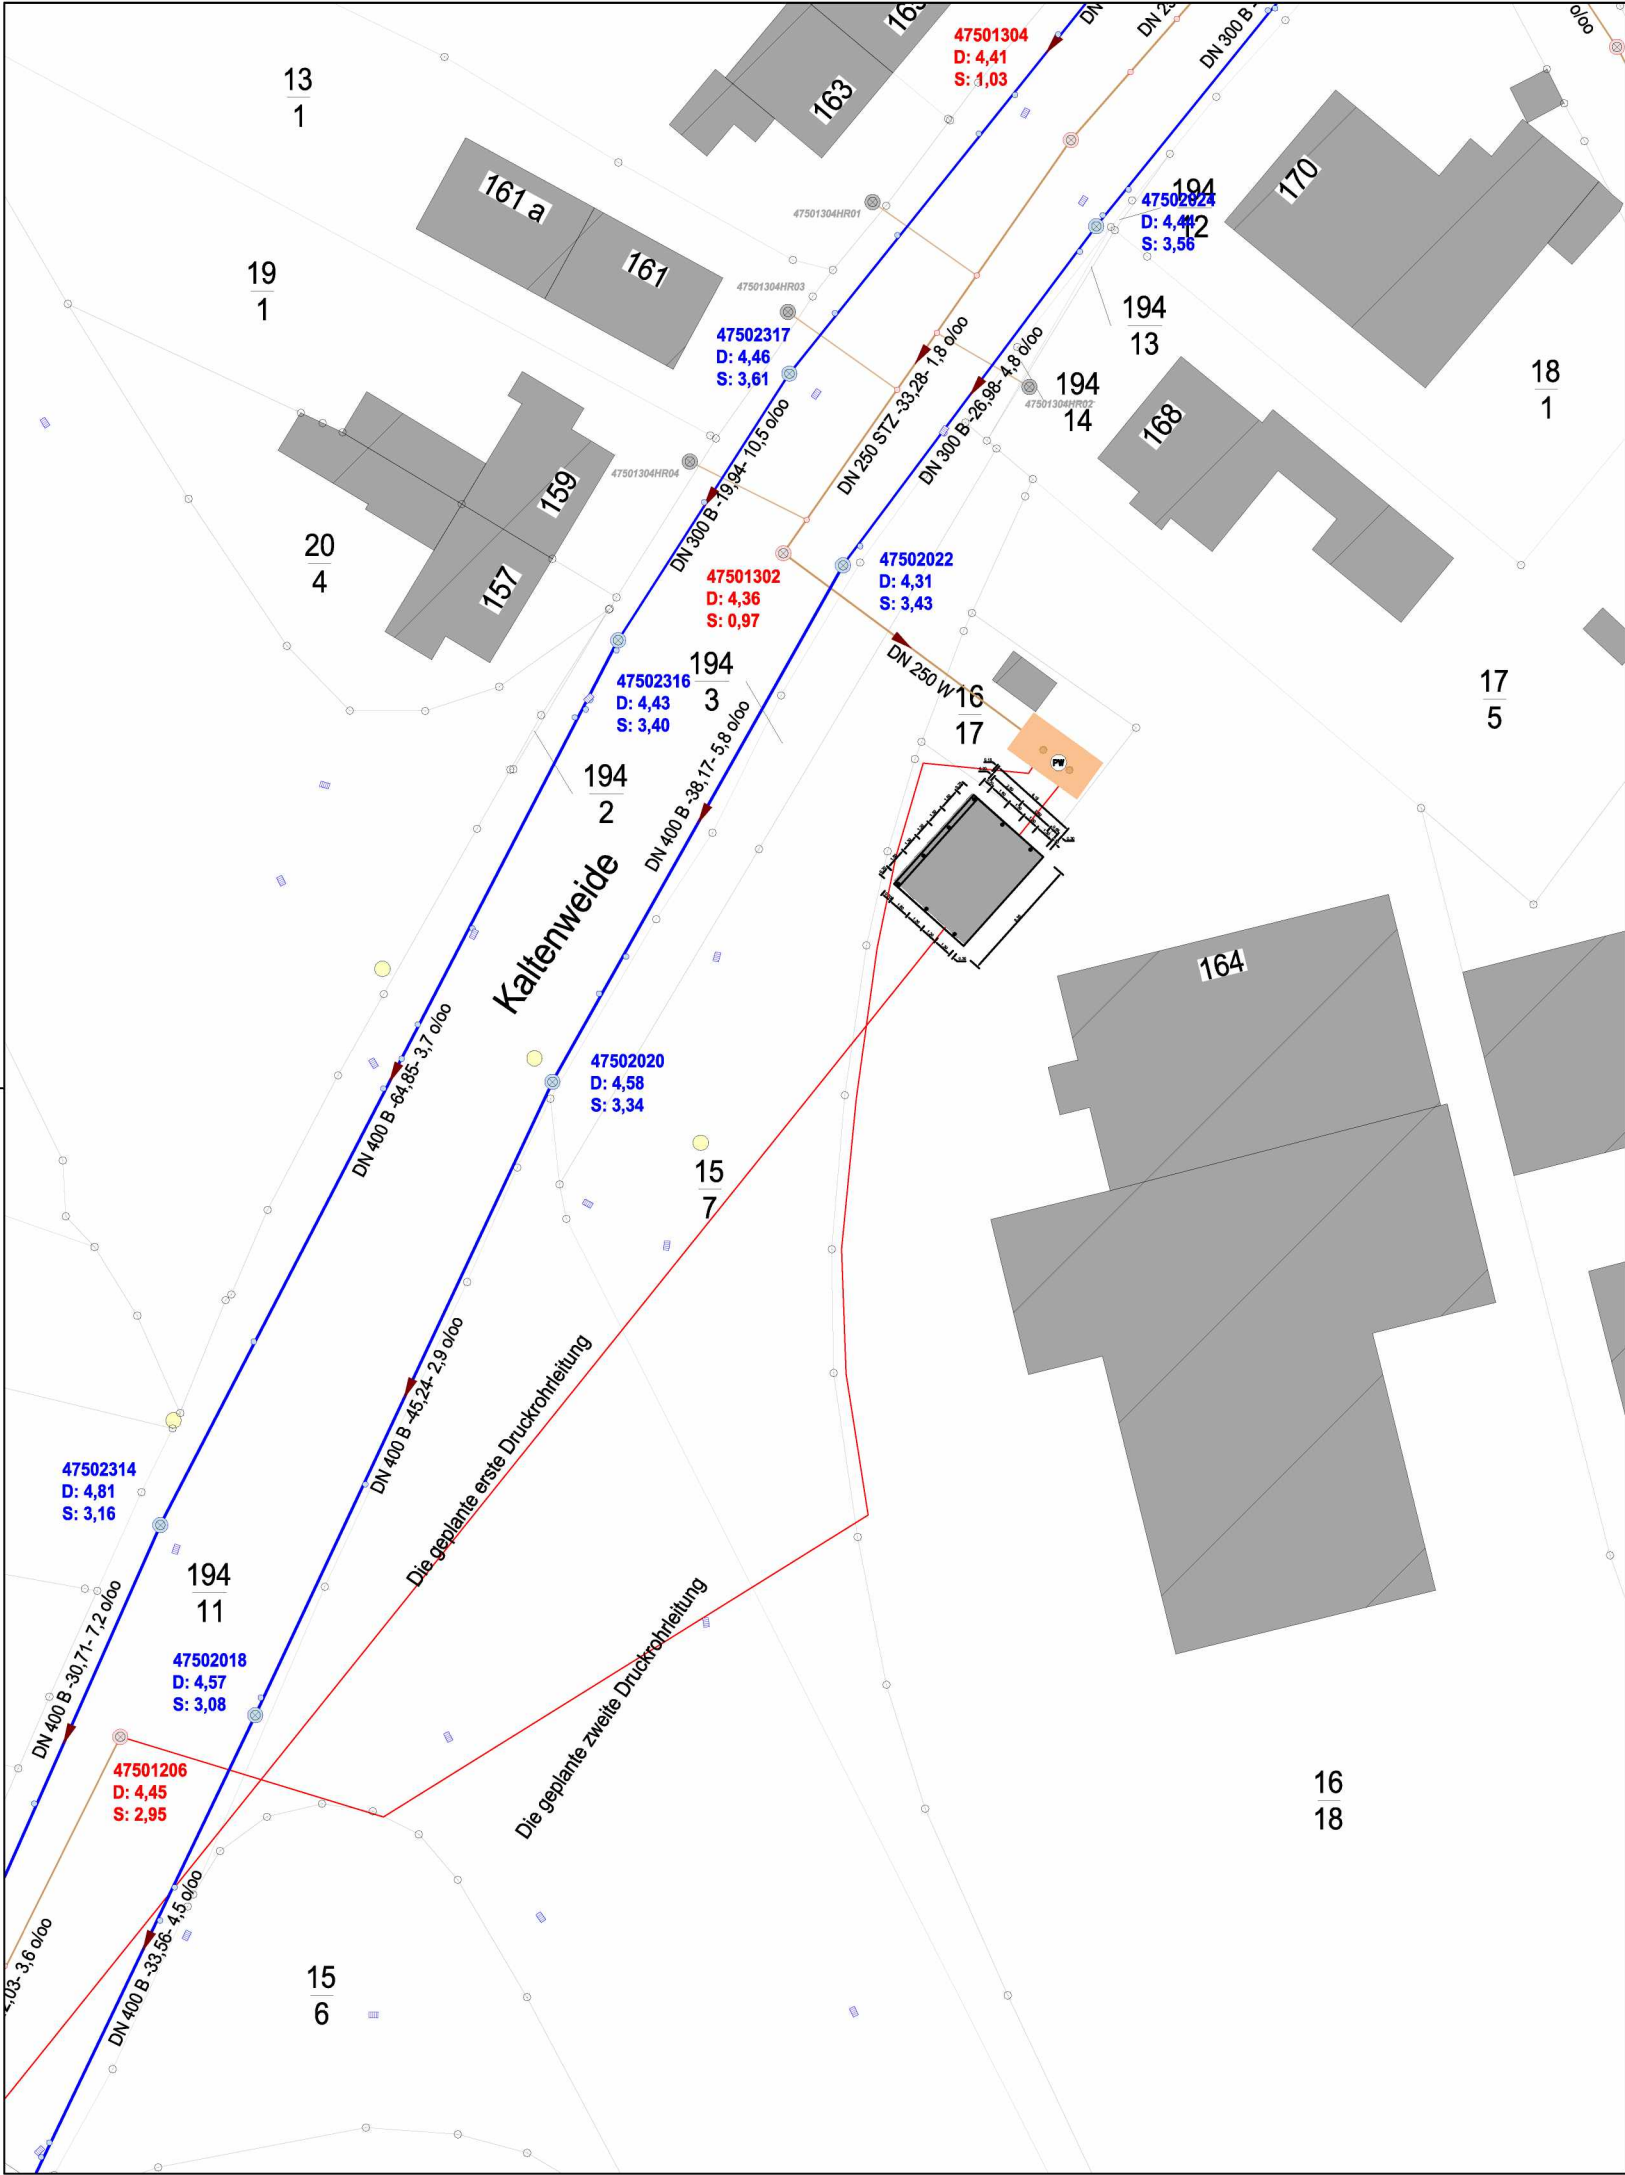

Legende

-   Regenwasserhaltung / Regenwasserschacht
-   Schmutzwasserhaltung / Schmutzwasserschacht
-   Mischwasserhaltung / Mischwasserschacht
-   Anschlußpunkte



Lagebezug: ETRS89 / UTM32
Höhenbezug: DHHN2016 / NHN-Höhen

Bei Übertrag von Strecken in die Örtlichkeit ist der Faktor 1,0004 anzubringen. (Längenverzerrung)

Fachamt:

STADT ELSHORN
Amt für Tiefbau und Verkehr
Stadtentwässerung
Schulstraße 15-17, 25335 Elmshorn

 **Elmshorn**
Der Oberbürgermeister

Projekt:

KATASTERAUSZUG
Entwässerung
Pumpwerk Kaltenweide/ B5

Planauskunft

Planinhalt:

Lageplan
Bestand

Maßstab: 1:500
Plan Nr.: A0

	Datum:	Name:	Elmshorn, den 07.09.2026 i.A. M. Tamer
bearbeitet:	07.09.2026	M. Tamer	
gezeichnet:			
geprüft:		Name	

Vervielfältigung, Umarbeitung, Veröffentlichung und Weitergabe an Dritte nur mit Zustimmung der Stadt Elmshorn oder zum eigenen Gebrauch. Maße sind vor Ort zu prüfen. ALKIS-Grundlage Stand 25.05.2026© GeoBasis-DE/LVermGeo SH (www.LVermGeoSH.schleswig-holstein.de) Luftbilder Stand April 2019

© Stadt Elmshorn