


Regeldetail Leerrohrplanung Türen, gültig für T0.015-2 ; AT0.015-1 ; AT0.005-3 ; T0.006 AT0.003 ; AT0.018 ; T2.007

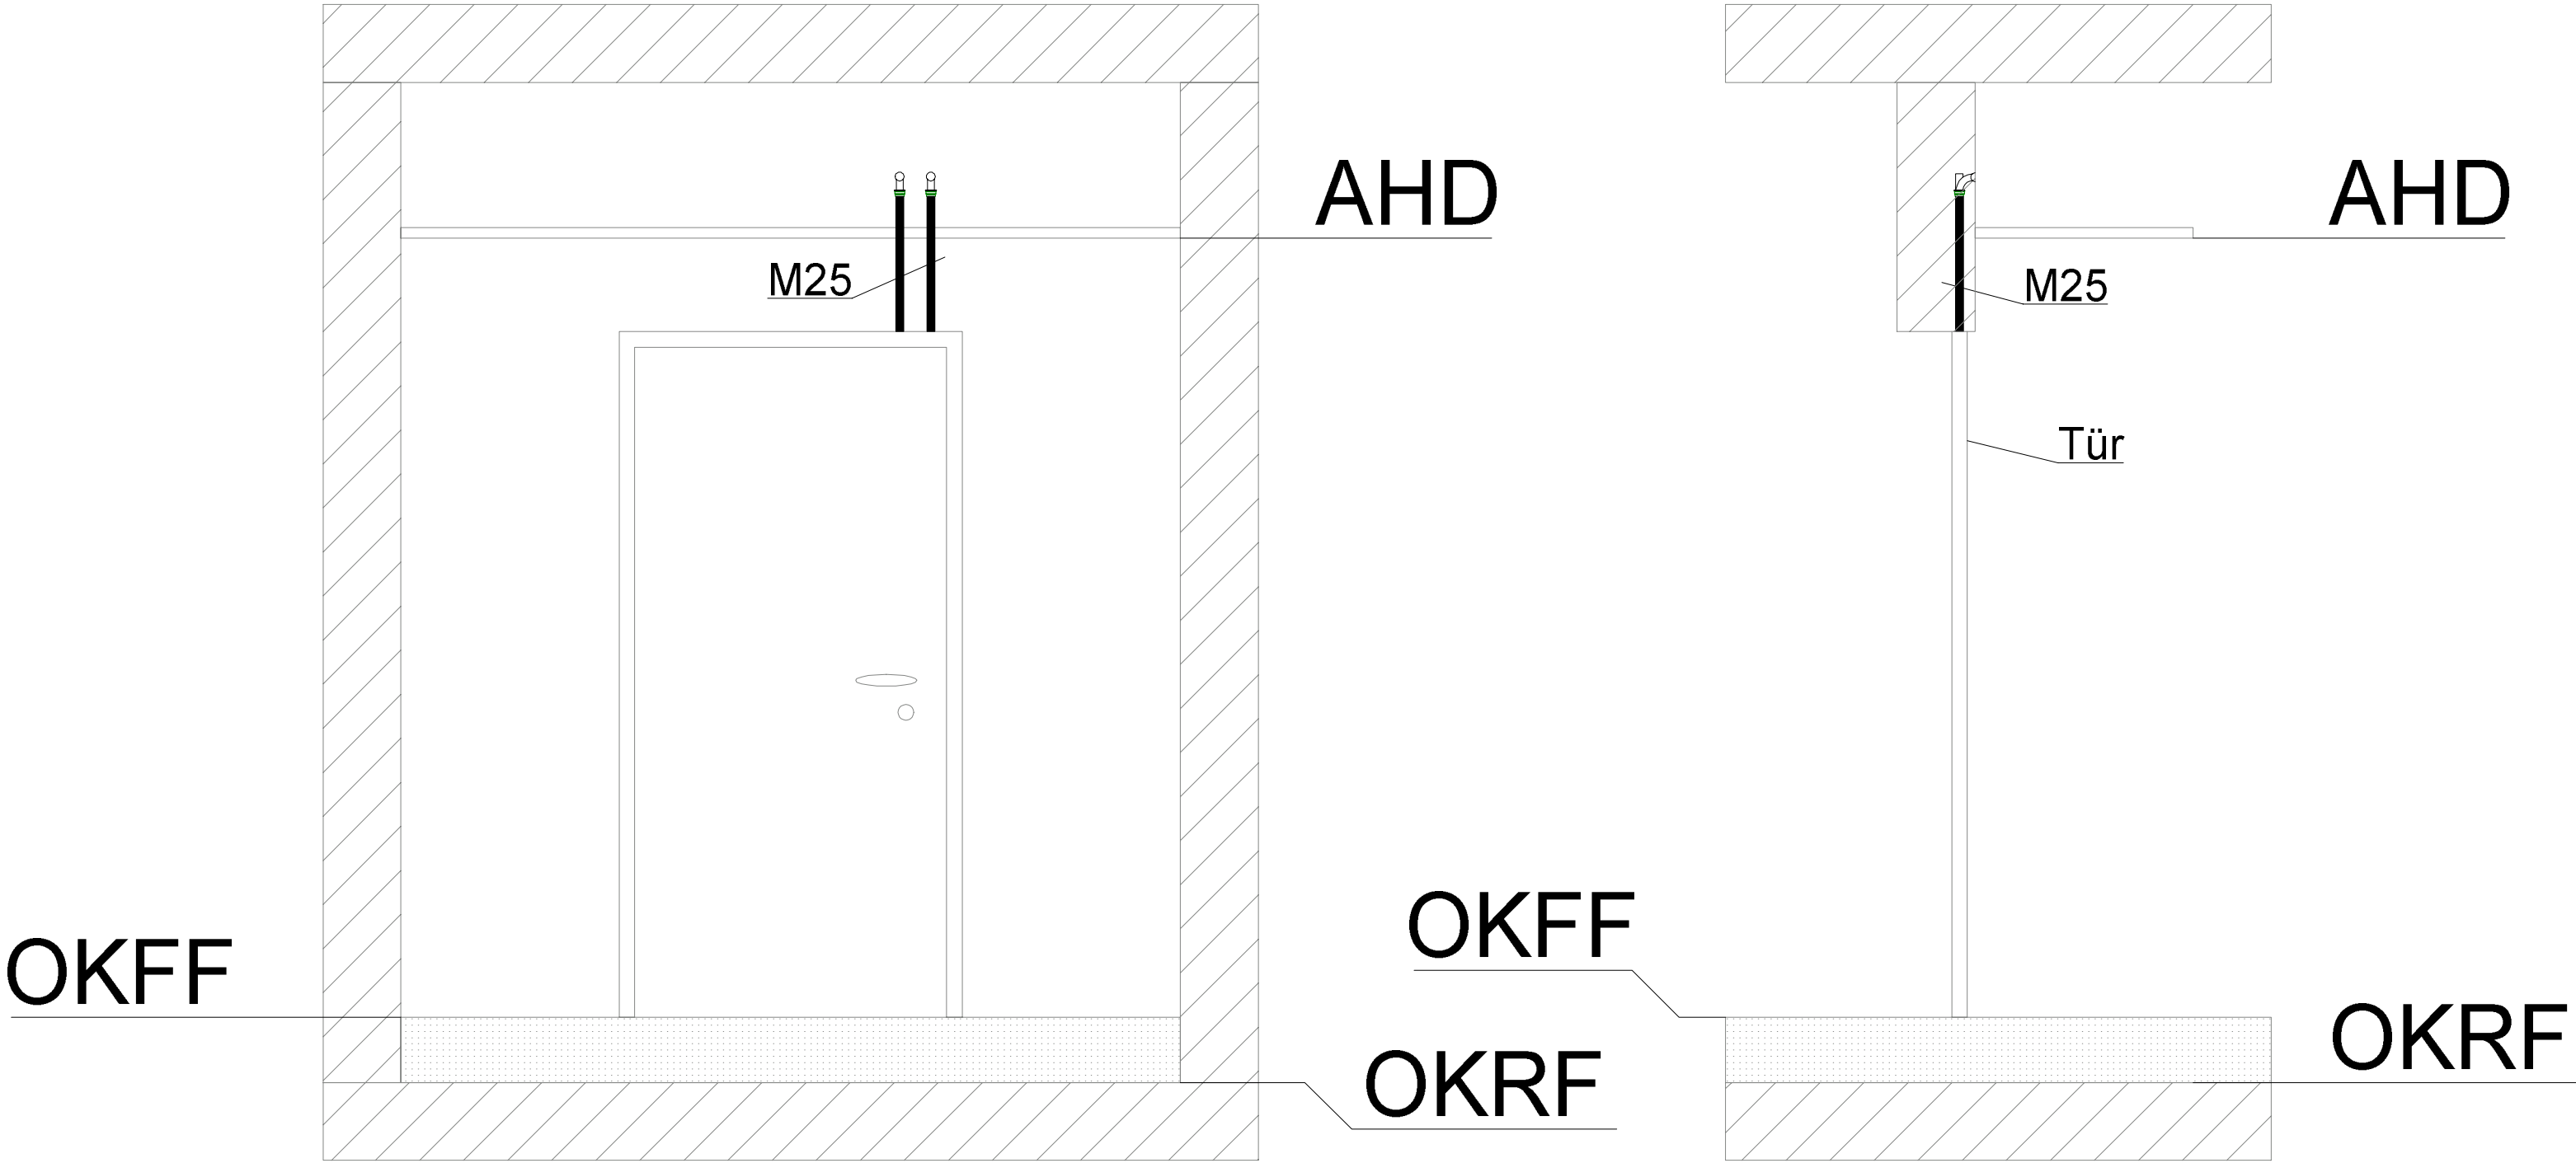

Hinweise:

- Leerrohr, zugelassen für die Verwendung in Beton, verwenden
- Wand- und Deckenkrümmer 30°, z.B. Fabrikat Kaiser Wand- und Deckenkrümmer 1202-34

Auftraggeber	Bauvorhaben
Stadt Elmshorn	Erweiterung Feuerwache Süd Elmshorn
Vormstegen 14	Hamburger Straße 2-6
25336 Elmshorn	25337 Elmshorn

WIG

Wittmaack Ingenieurgesellschaft mbH

Flamweg 125, 25335 Elmshorn

Telefon: 040 - 228 20 66 10, Telefax: 040 - 228 20 66 19

P_00	Detailerstellung	16.01.2026	D.K.
P_01	Anpassung an Architektur	20.03.2026	D.K.
Index	Änderungen	geändert am	geändert von

Blatt: -			Projekt 23040 FSE - Erweiterung Feuerwache Süd Elmshorn			
Größe: 677 x 420						
Urspr.:			Zeichnung Regeldetail Leerrohrplanung Türen Elektroinstallation Leerrohrplanung			
Datei: FSE_6105						
Stand: LPH5						
	Datum	Name	Gewerk Elektrotechnik			Maßstab 1:20
Bearb.	16.01.2026	D.K.	Plannummer 23040_EL_5_XXX_DE_EL_05_P_01			
Gepr.	16.01.2026	J.F.				