



3D Ansicht

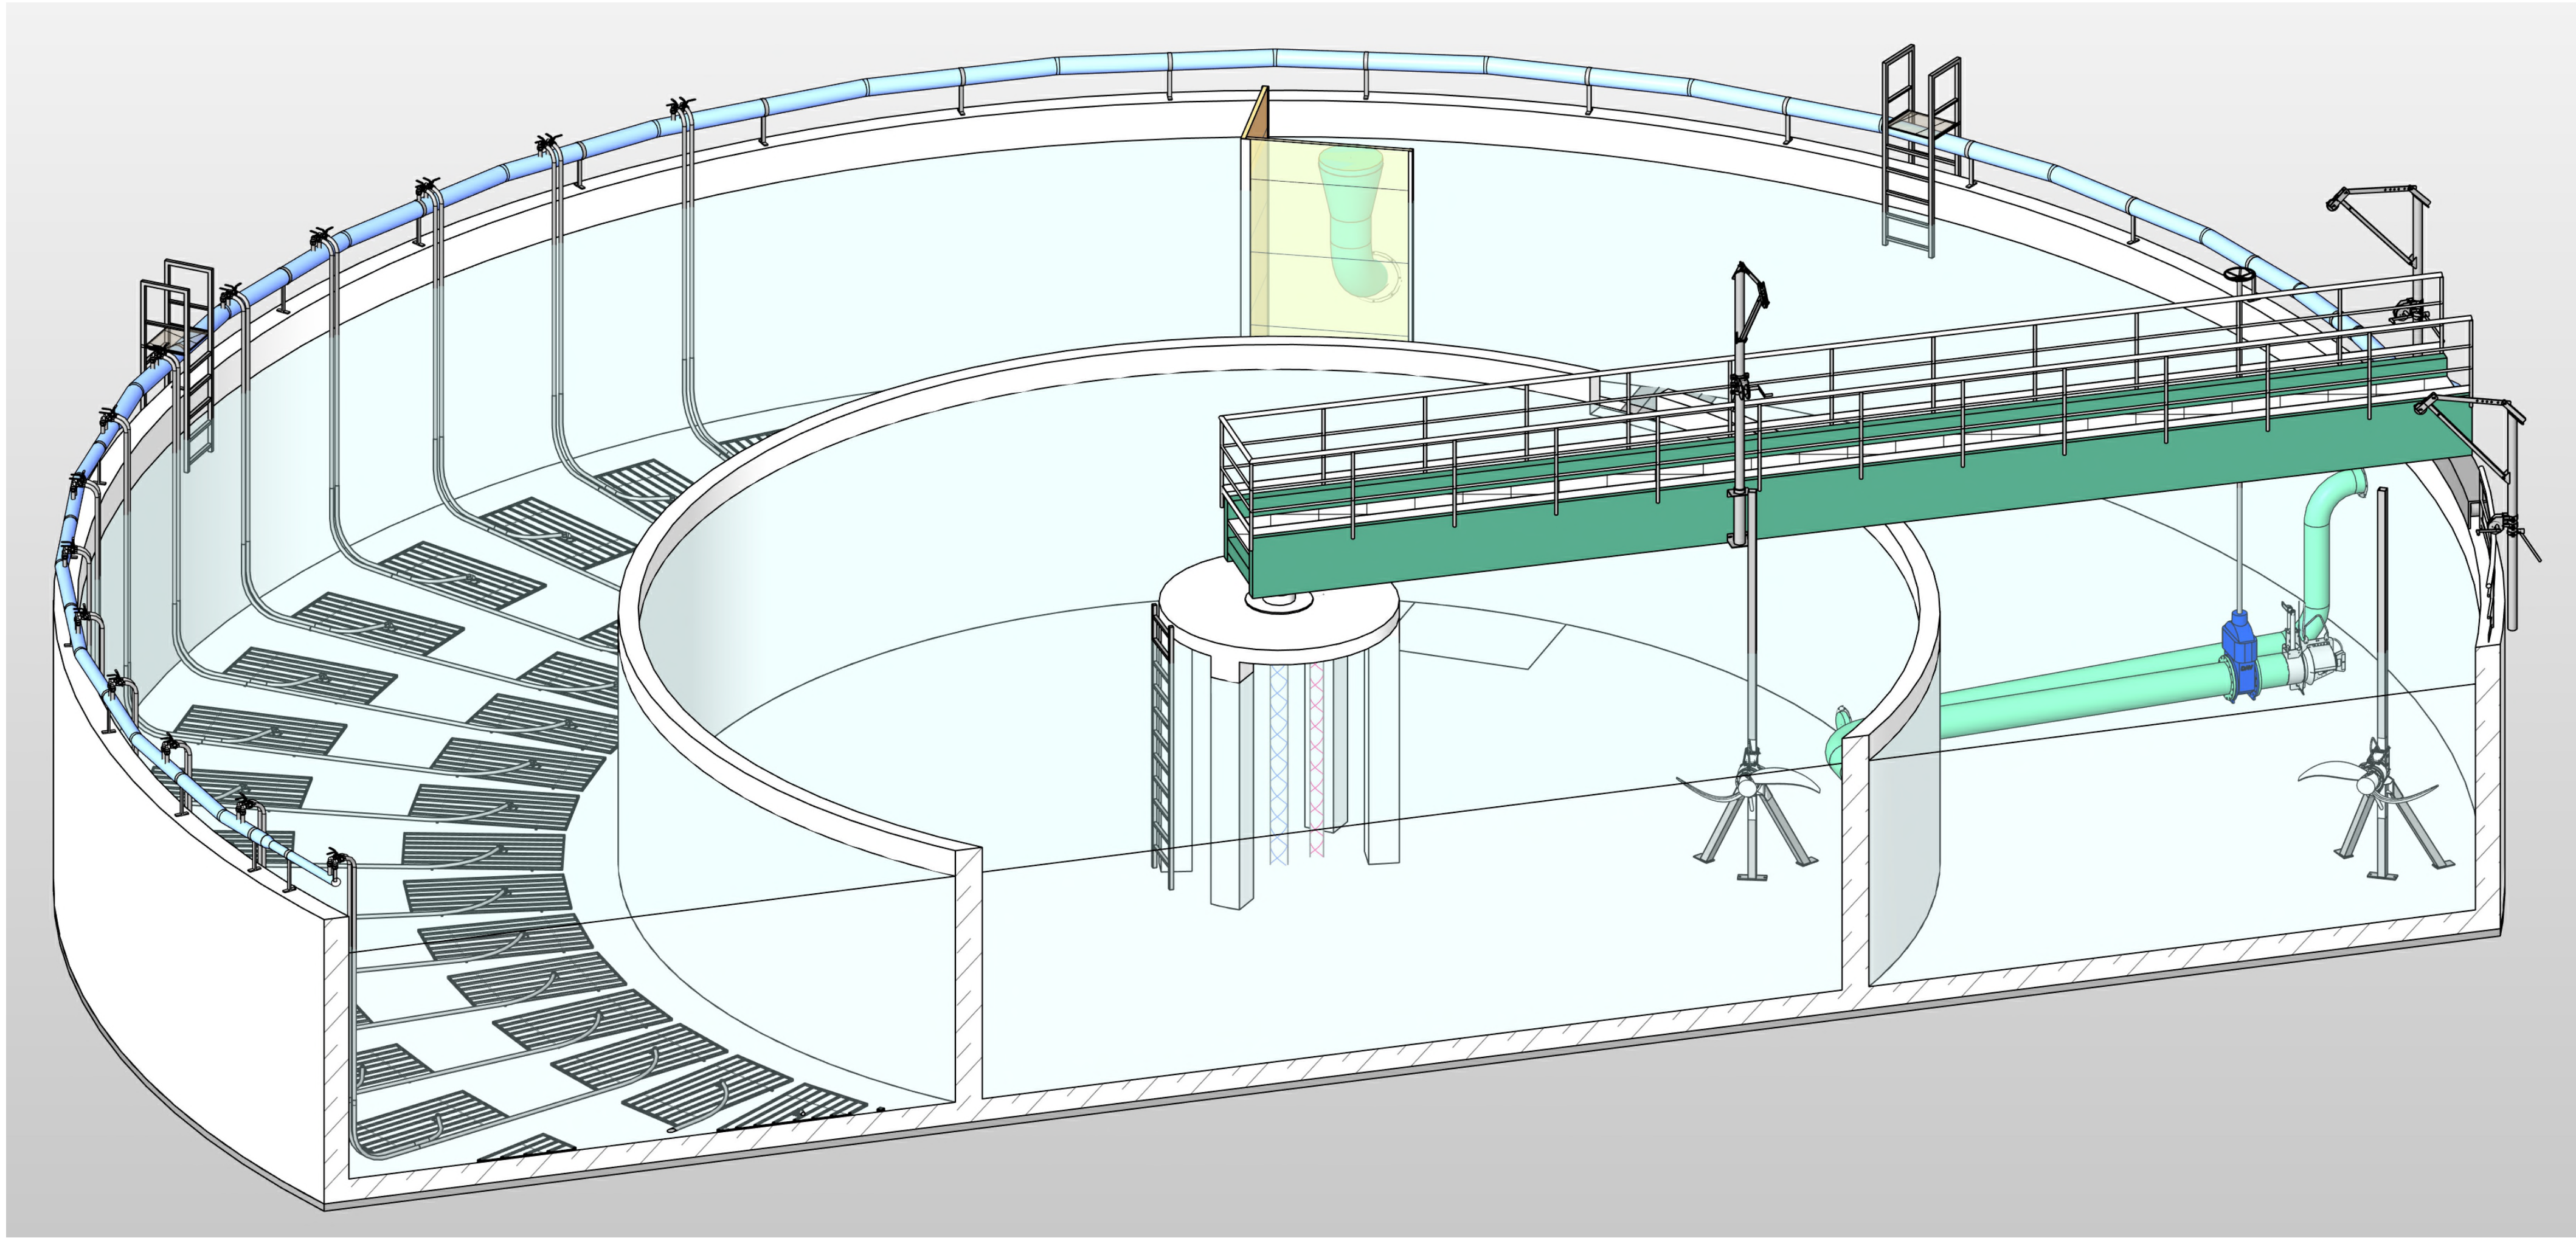

Grundriss
M 1 : 100

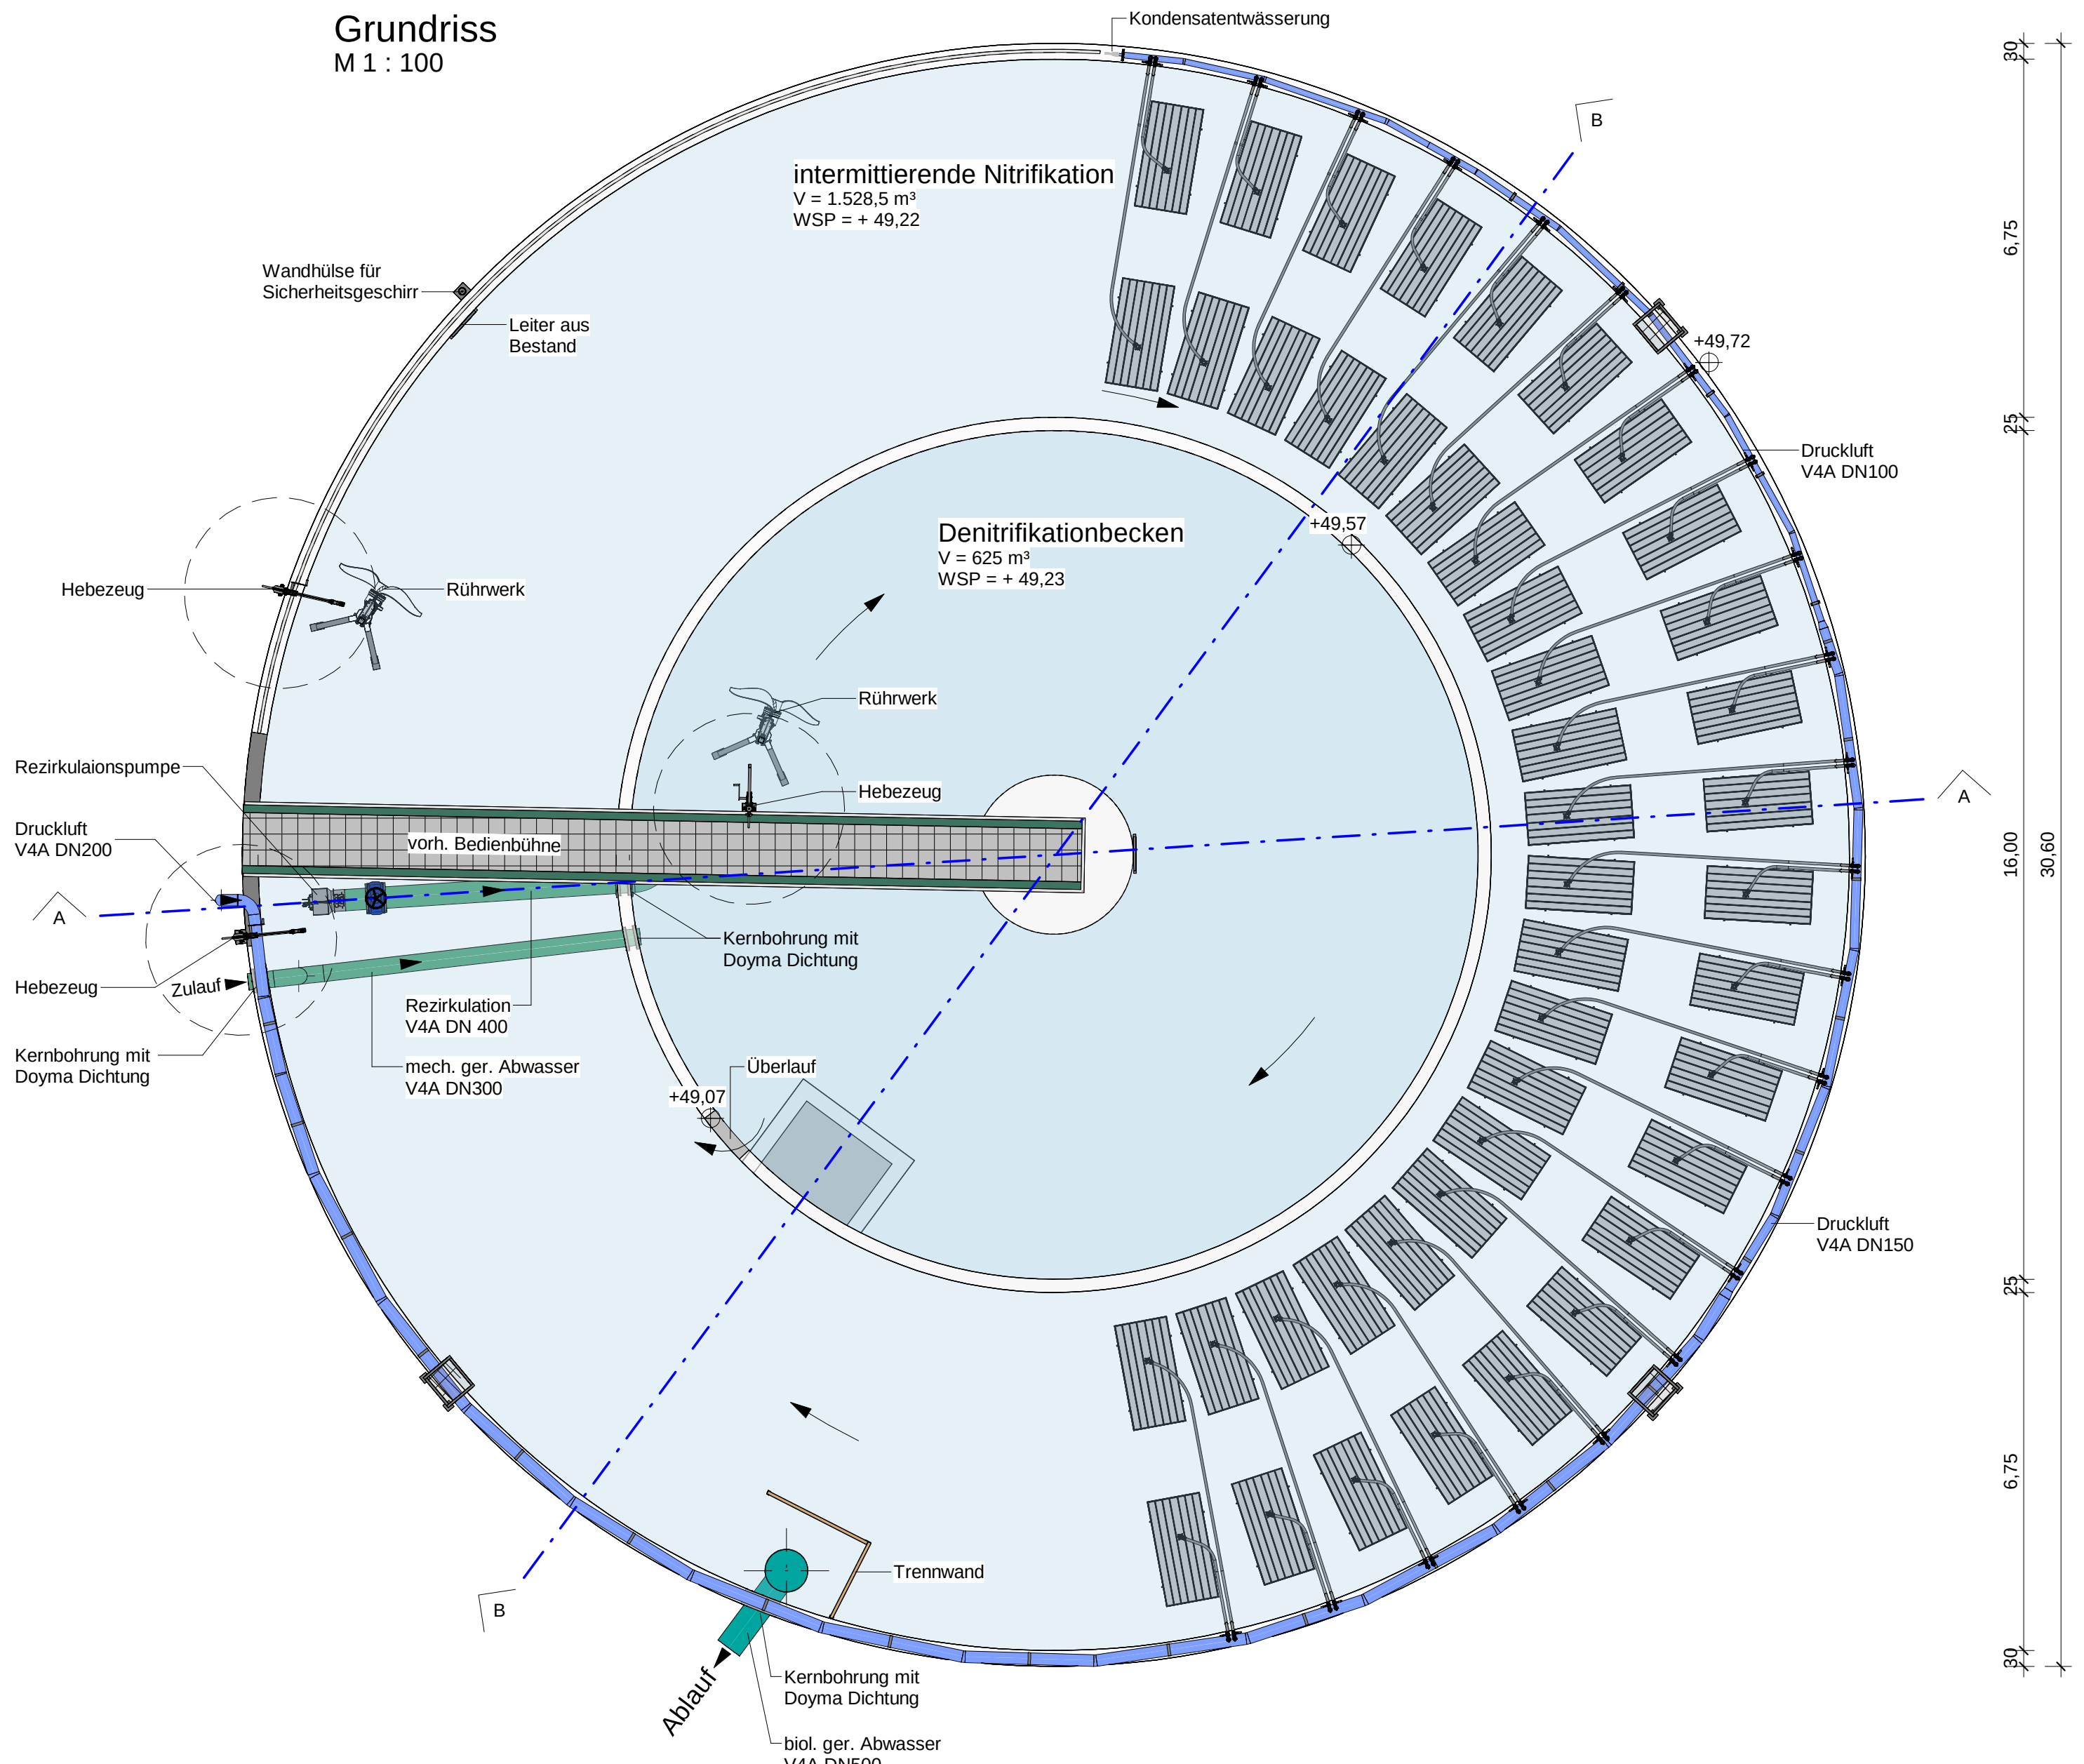


Legende

- mech. ger. Abwasser vorh.
- mech. ger. Abwasser
- biol. ger. Abwasser
- Druckluft
- Druckluft vorh.
- Kabel vorh.
- Rückbau


Hinweis

Die Darstellung der Bestandsleitungen ist unverbindlich.
Die genaue Lage und Höhe der Leitungen sind vor Ort zu ermitteln.
Der Verlauf der Leitungen ist aus verschiedenen Bestandsunterlagen übernommen und nur schematisch dargestellt.

Schnitt A - A
M 1 : 100

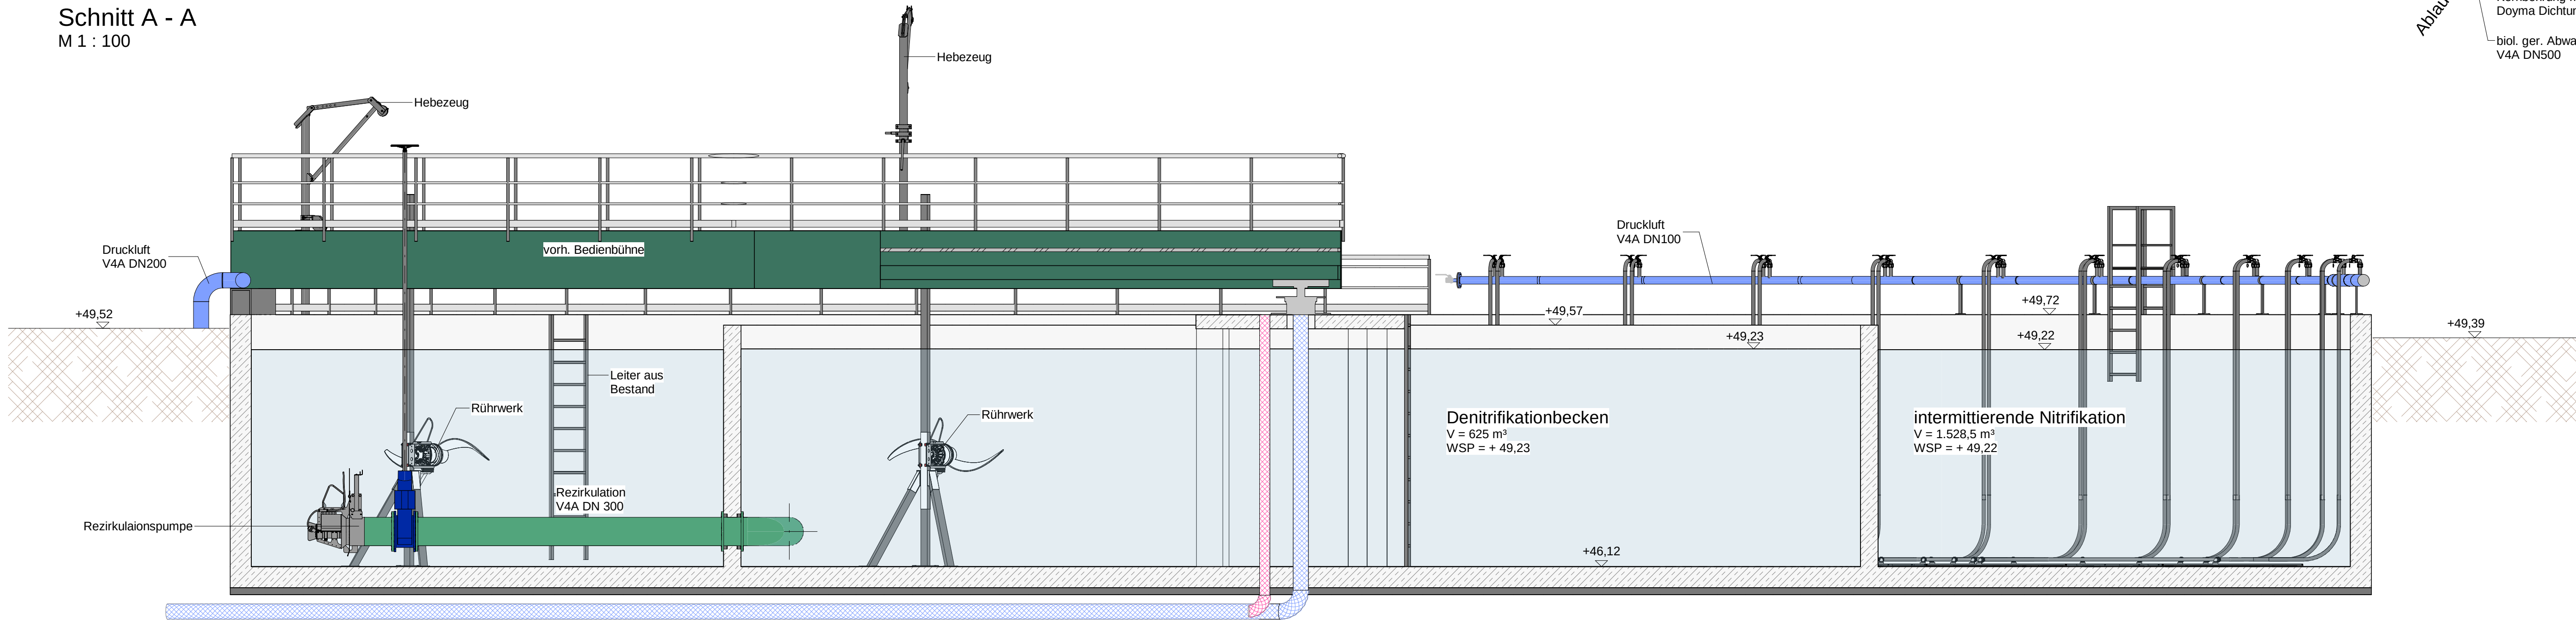

Schnitt B - B
Rückbau und Ansicht für Nachweiß der Auftriebssicherung
M 1 : 100

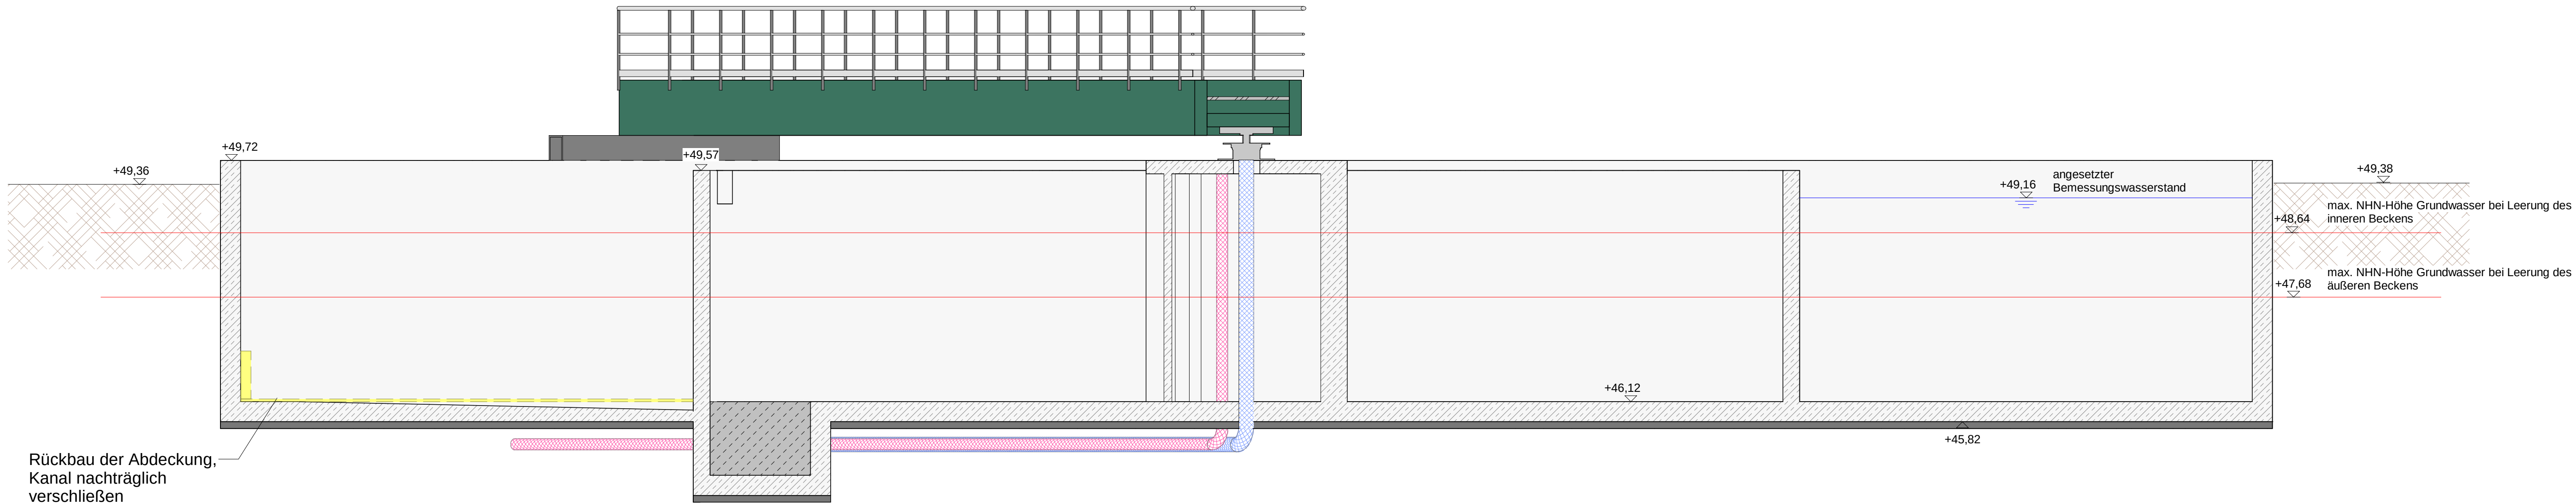

Hinweis

Leerung der Becken
It. Nachweis der Auftriebssicherung vom 26.06.2025,
ohne Berücksichtigung der Tragfähigkeit der Sohle.

angesetzter Bemessungswasserstand = GOK = NN + 49.39
Eine Leerung des inneren oder des äußeren Beckens kann
nur im Schutze einer entsprechenden
Grundwasserabsenkung erfolgen.

Zzeichnung Überarbeitet	12.03.2026	MW	SF	RP	1
Zzeichnung erstellt	03.03.2026	MW	SF	RP	0
Änderung	Datum	gec.	bezt.	gepr.	Index
Zzeichnung: Belebungsbecken 2					
Grundriss und Schnitt A - A					
Maßstab: 1 : 50 / 1 : 100					
Baumeldung: Umbau Belebungsbecken					
KläranlageTwisting					
Zeichnungs-Nr.: A-202-1					
Auftraggeber:					