




Grundriss

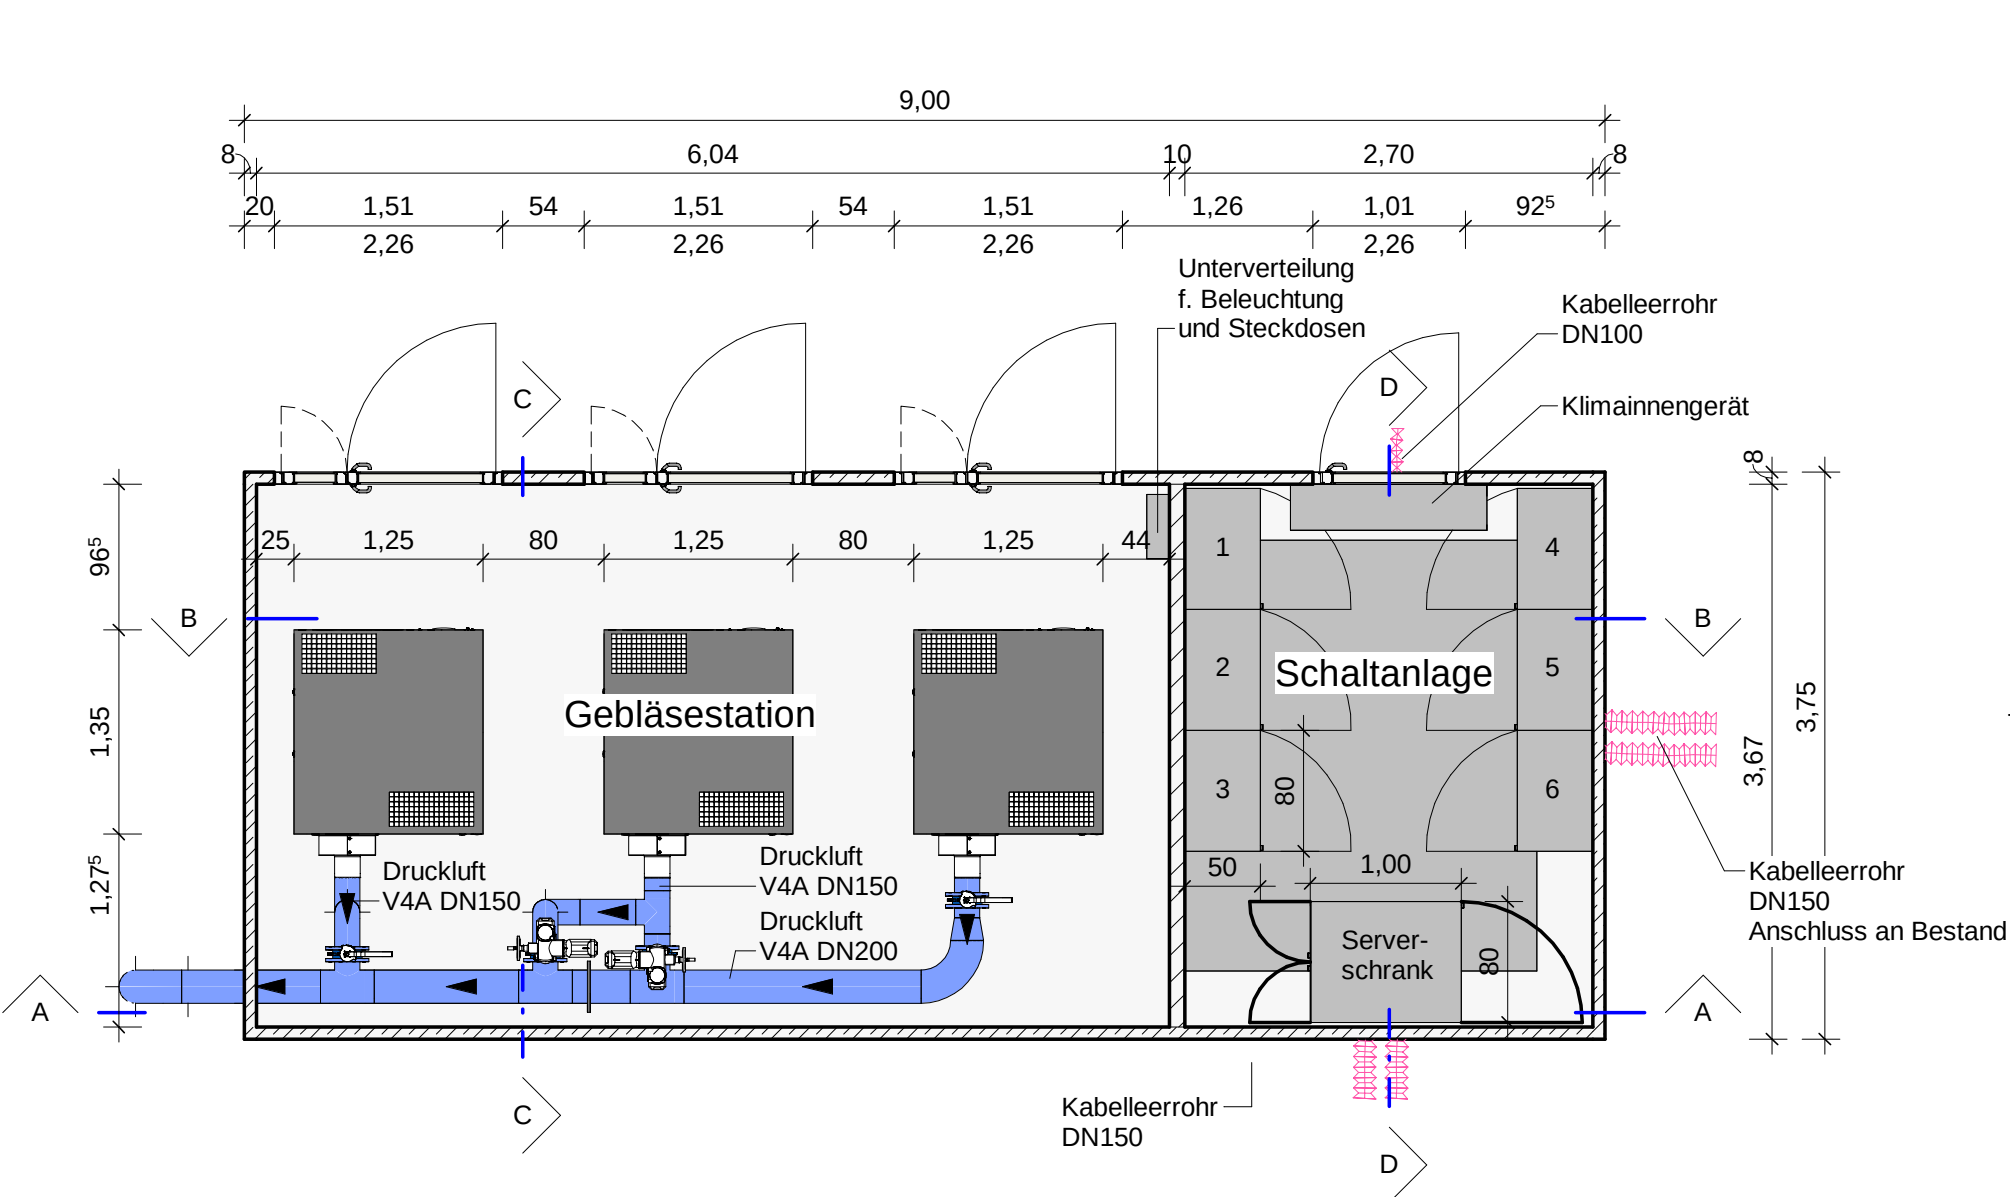


Schnitt A - A

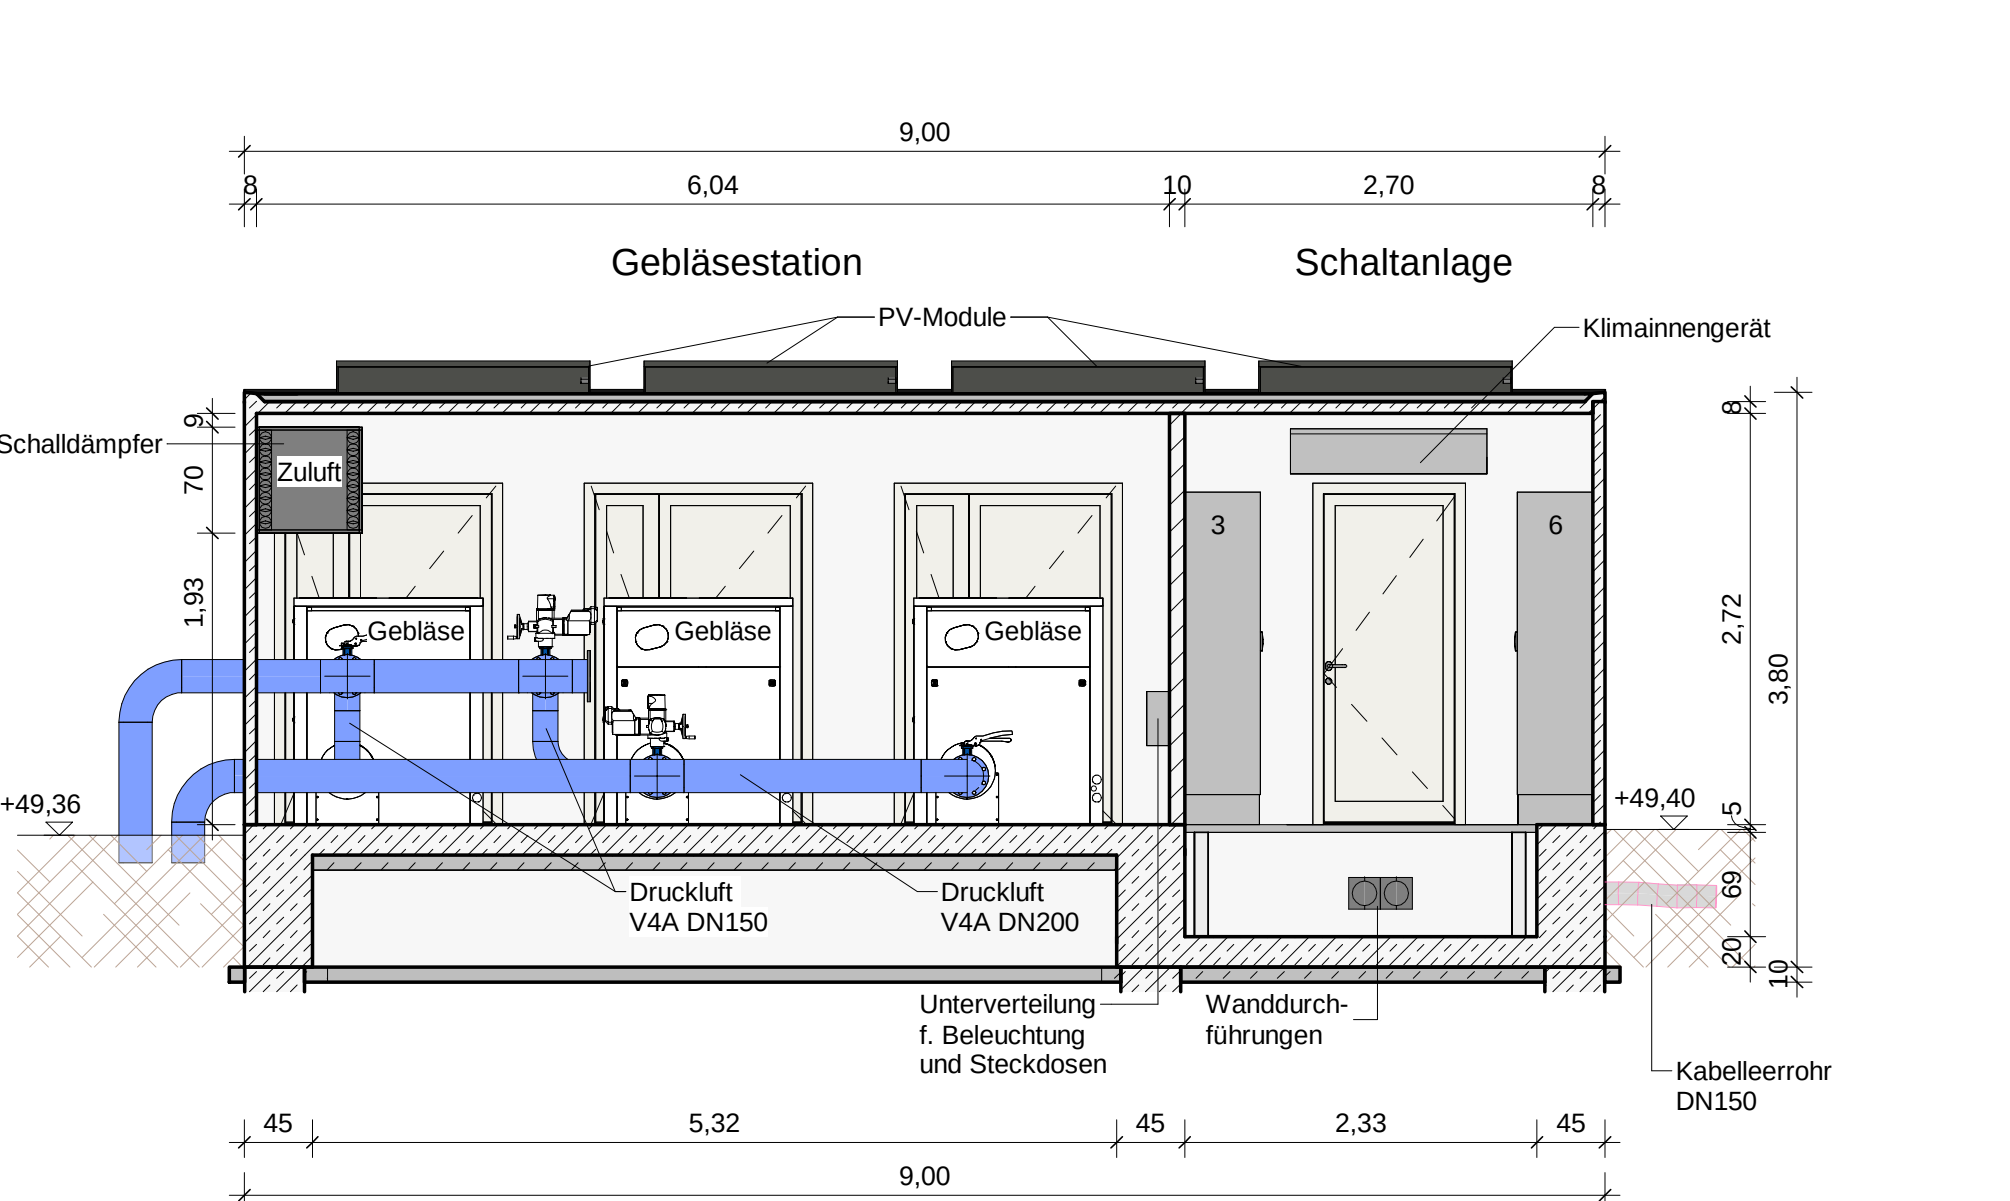


Schnitt B - B

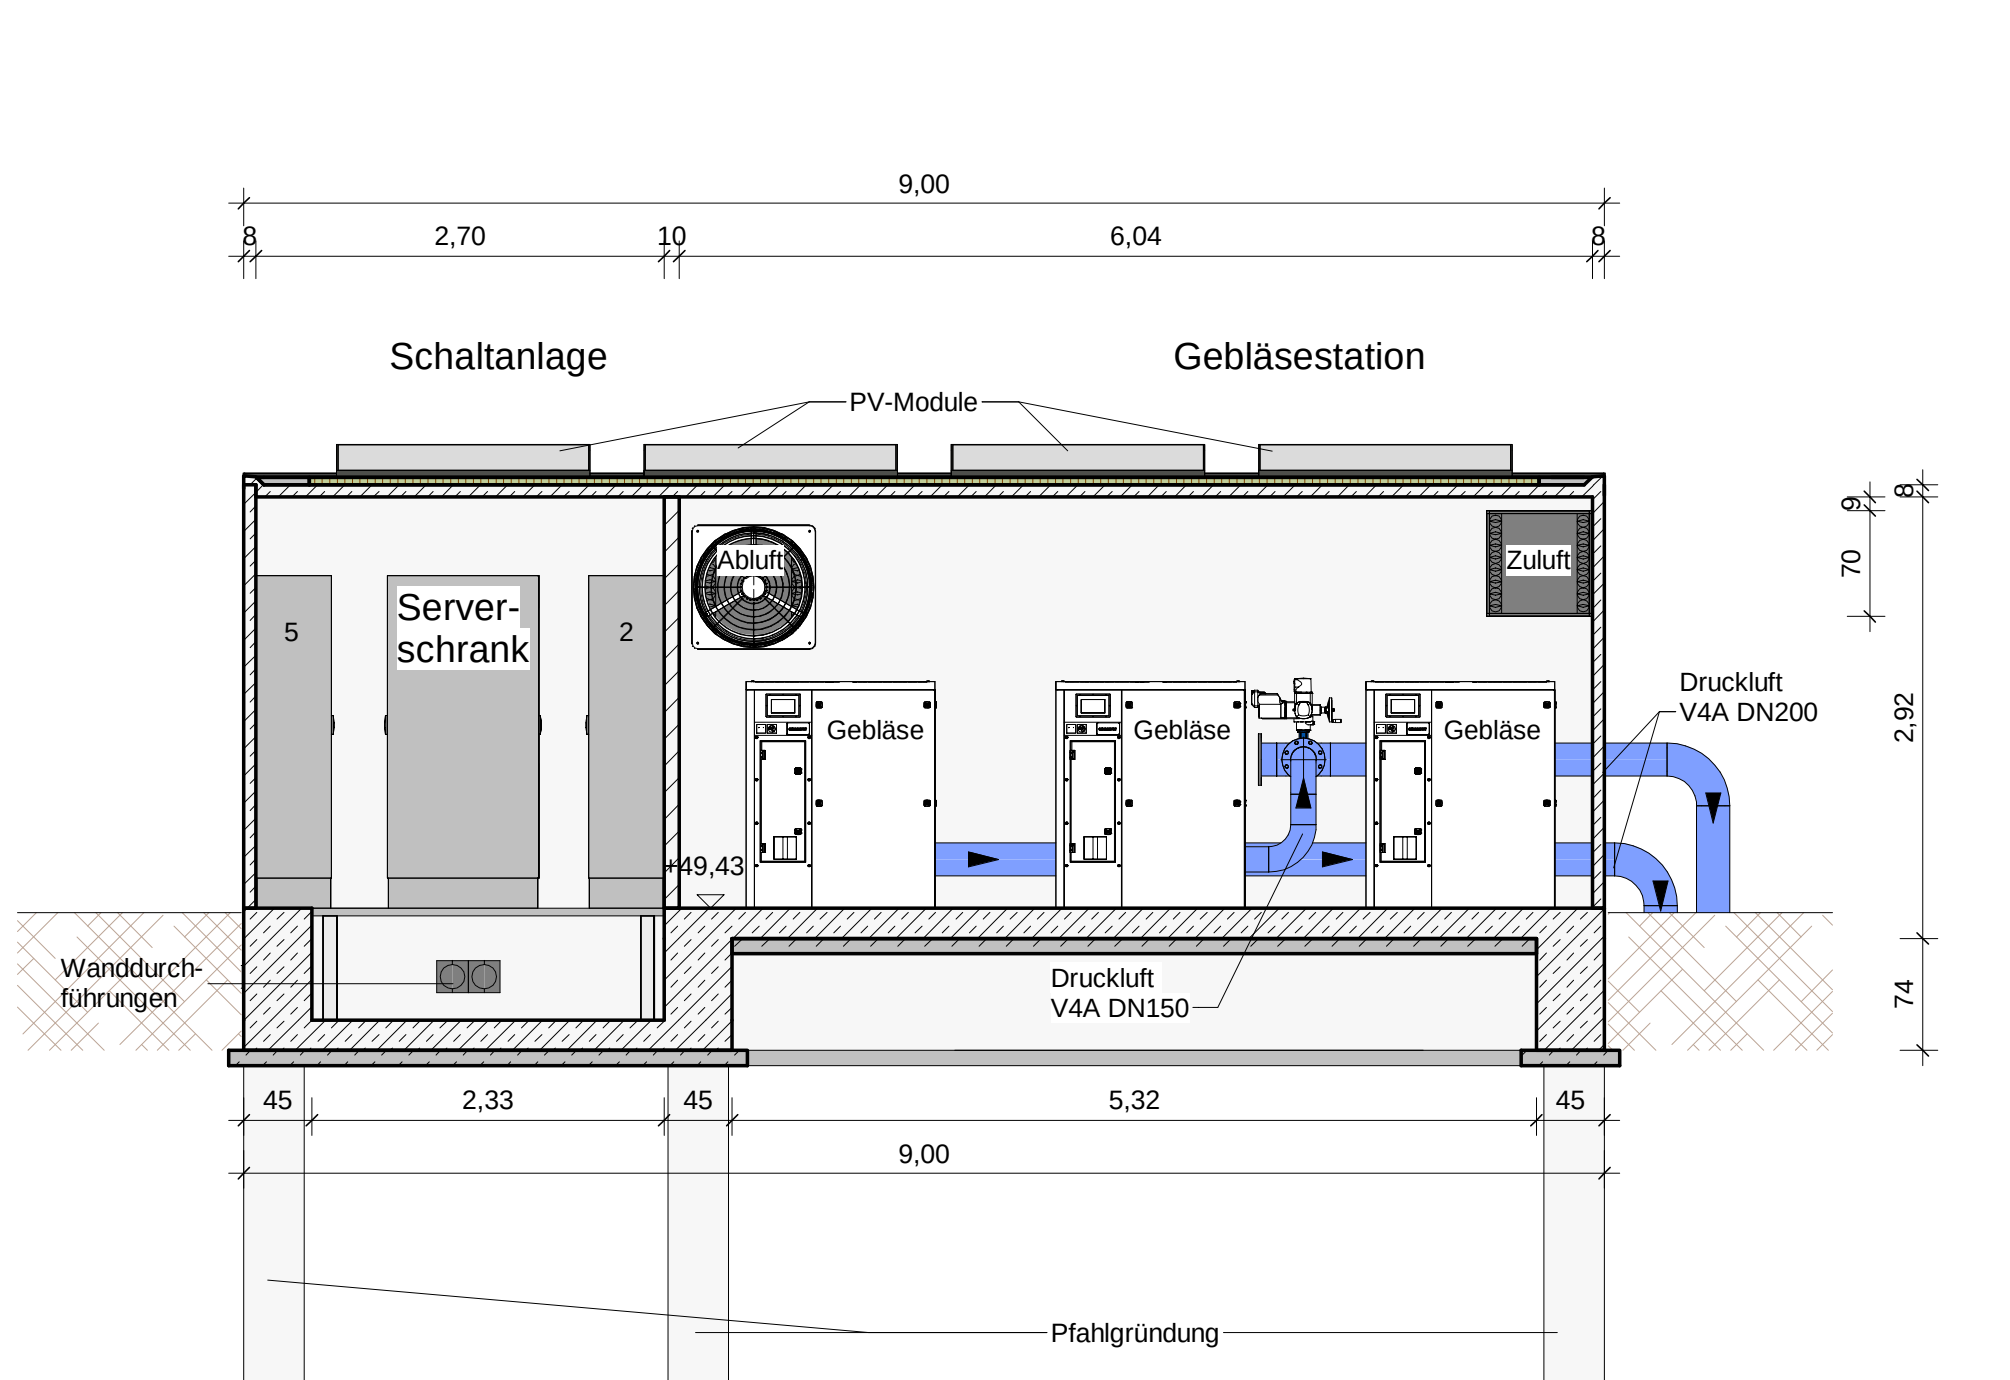


Schnitt C - C

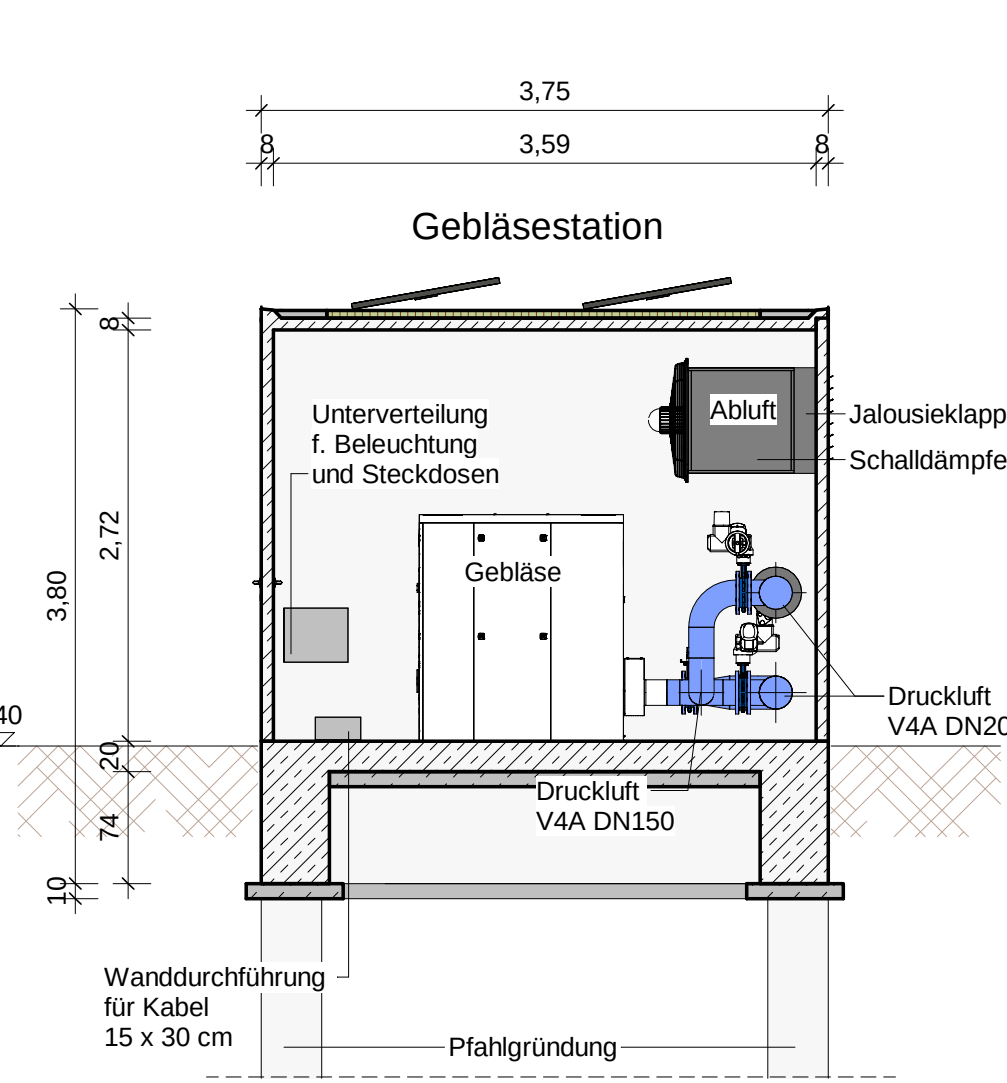


3D Ansicht 1

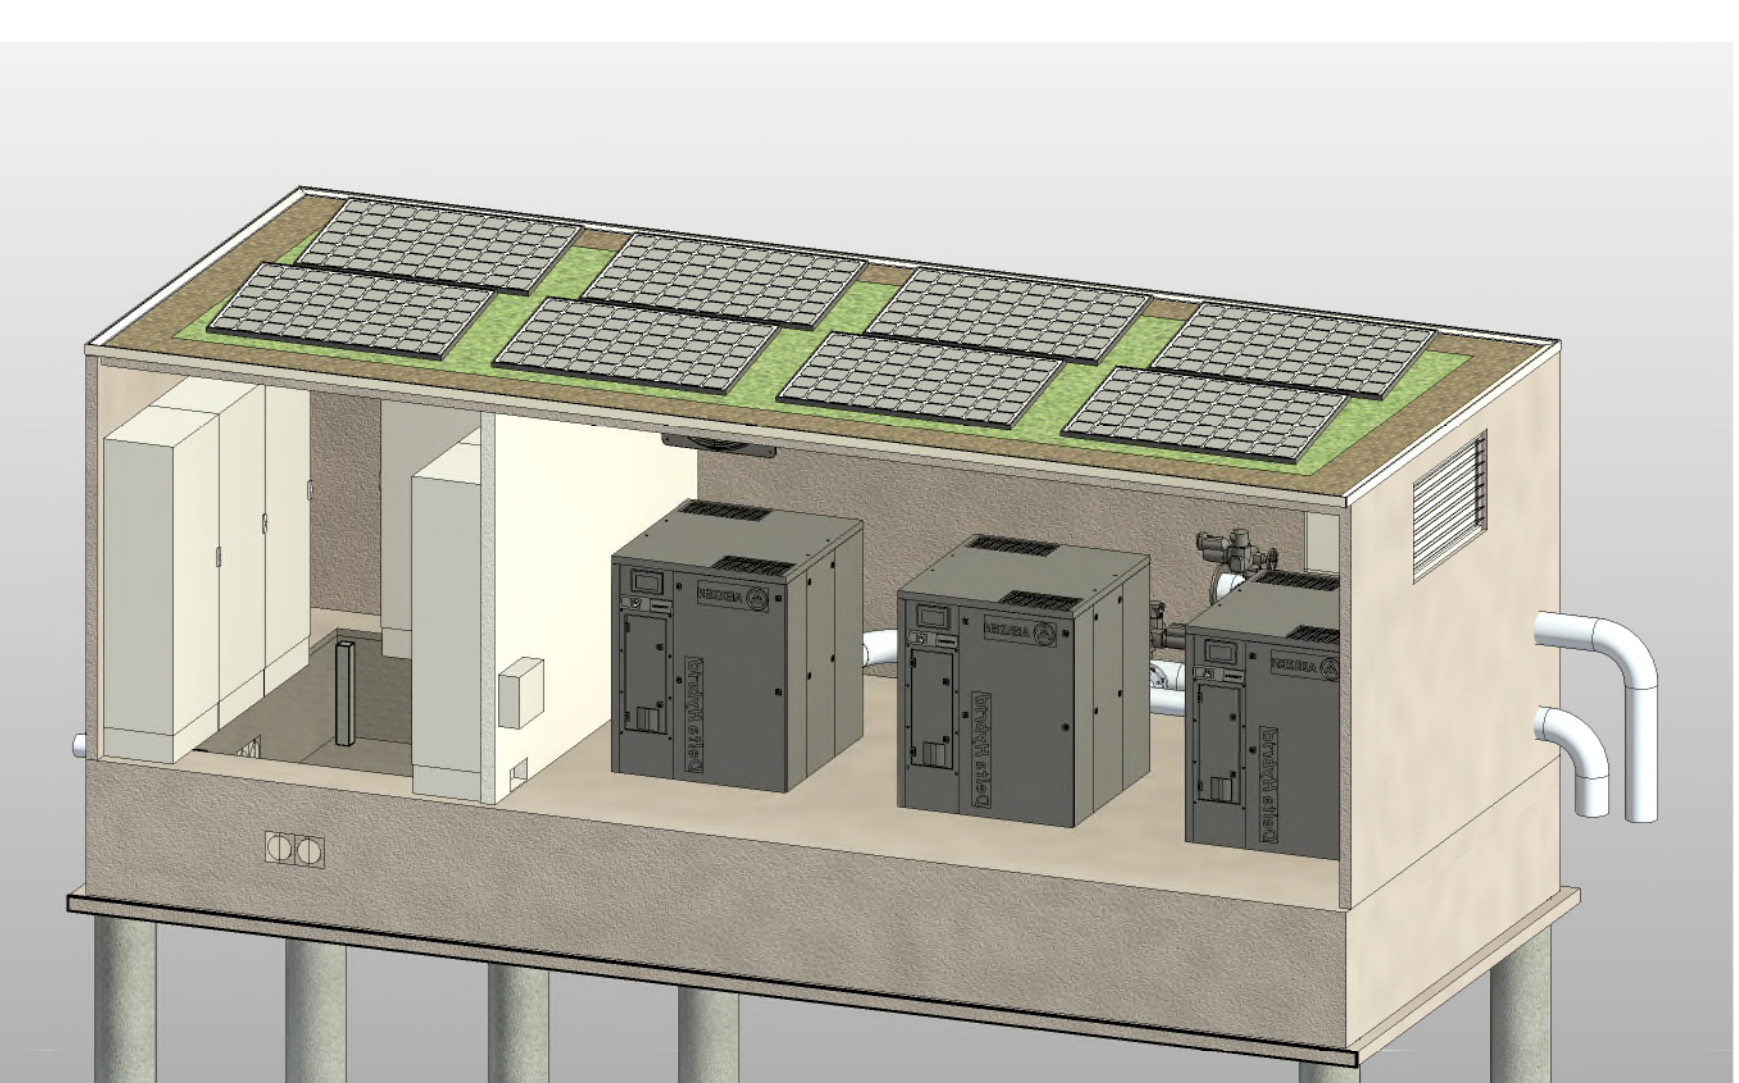

3D Ansicht 2

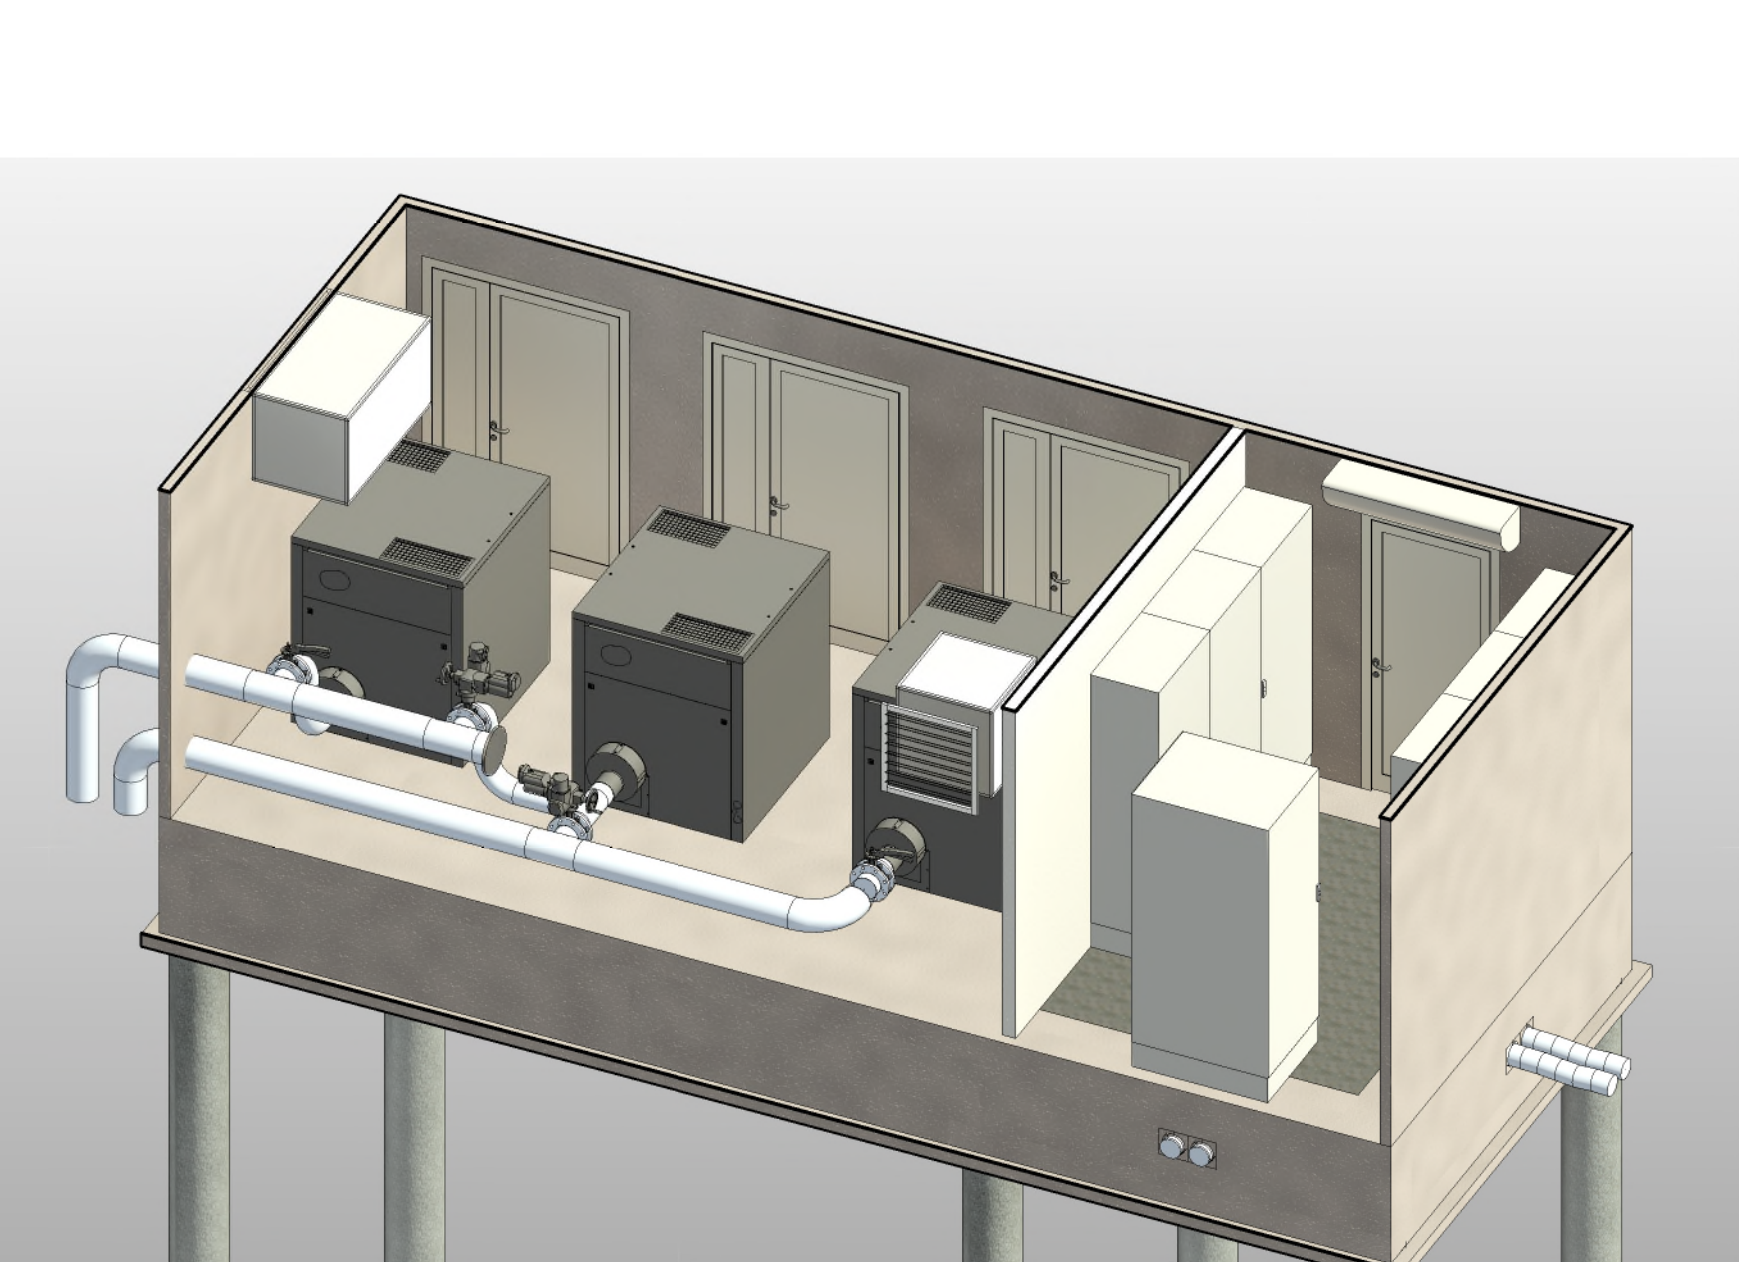

Schnitt D - D

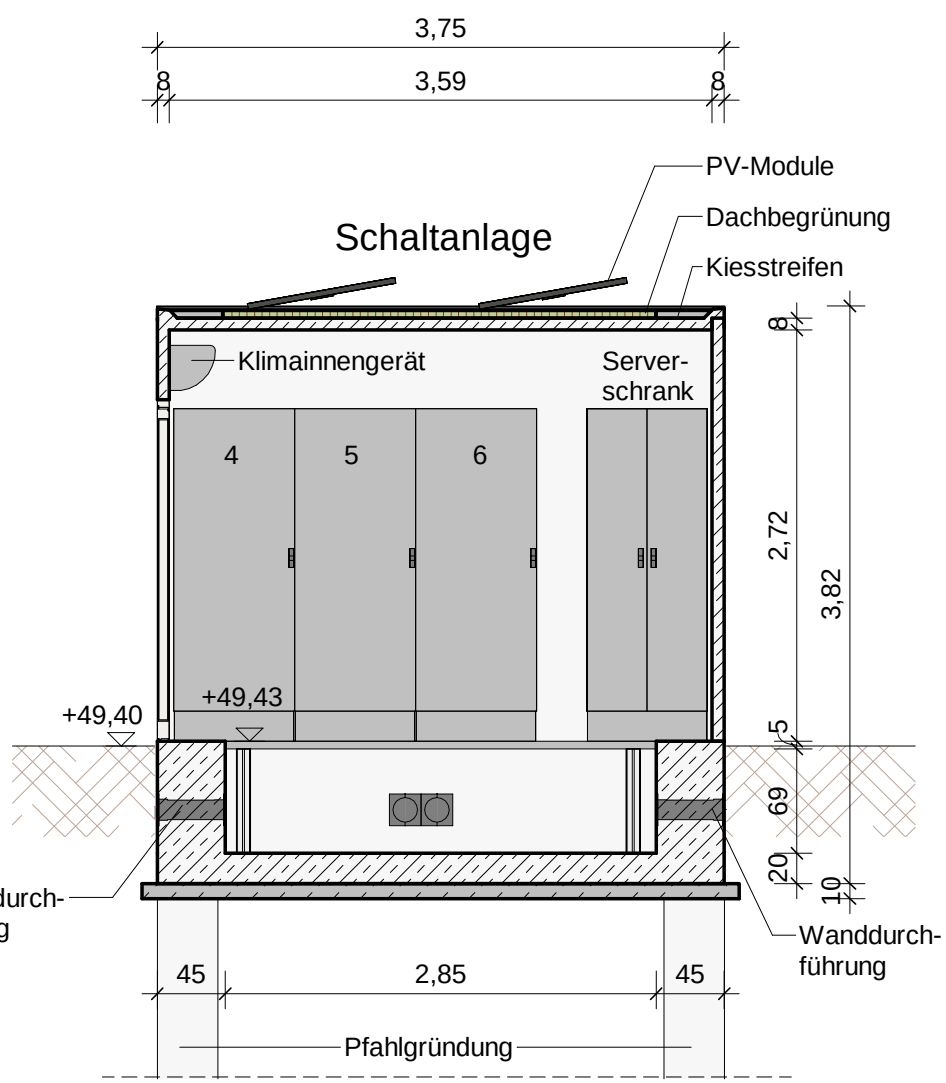

Legende

- Druckluft
- Kabelleerrohr

Pfahlgründung eingefügt	26.05.2026	MW	SF	RP	2
Schaltanlage überarbeitet	13.03.2026	MW	SF	RP	1
Zeichnung erstellt	05.03.2026	MW	SF	RP	0
Anderung	Datum	gez.	bearb.	gepr.	Index
Zeichnung: Gebläsestation Variante A GR, Schnitte und 3D-Ansichten					Ausschreibung
Maßstab: 1 : 50					
Baumaßnahme: Umbau Kläranlage Twistringen					Projekt-Nr.: 129-001
Auftraggeber:					Zeichnungs-Nr.: A-203-1