


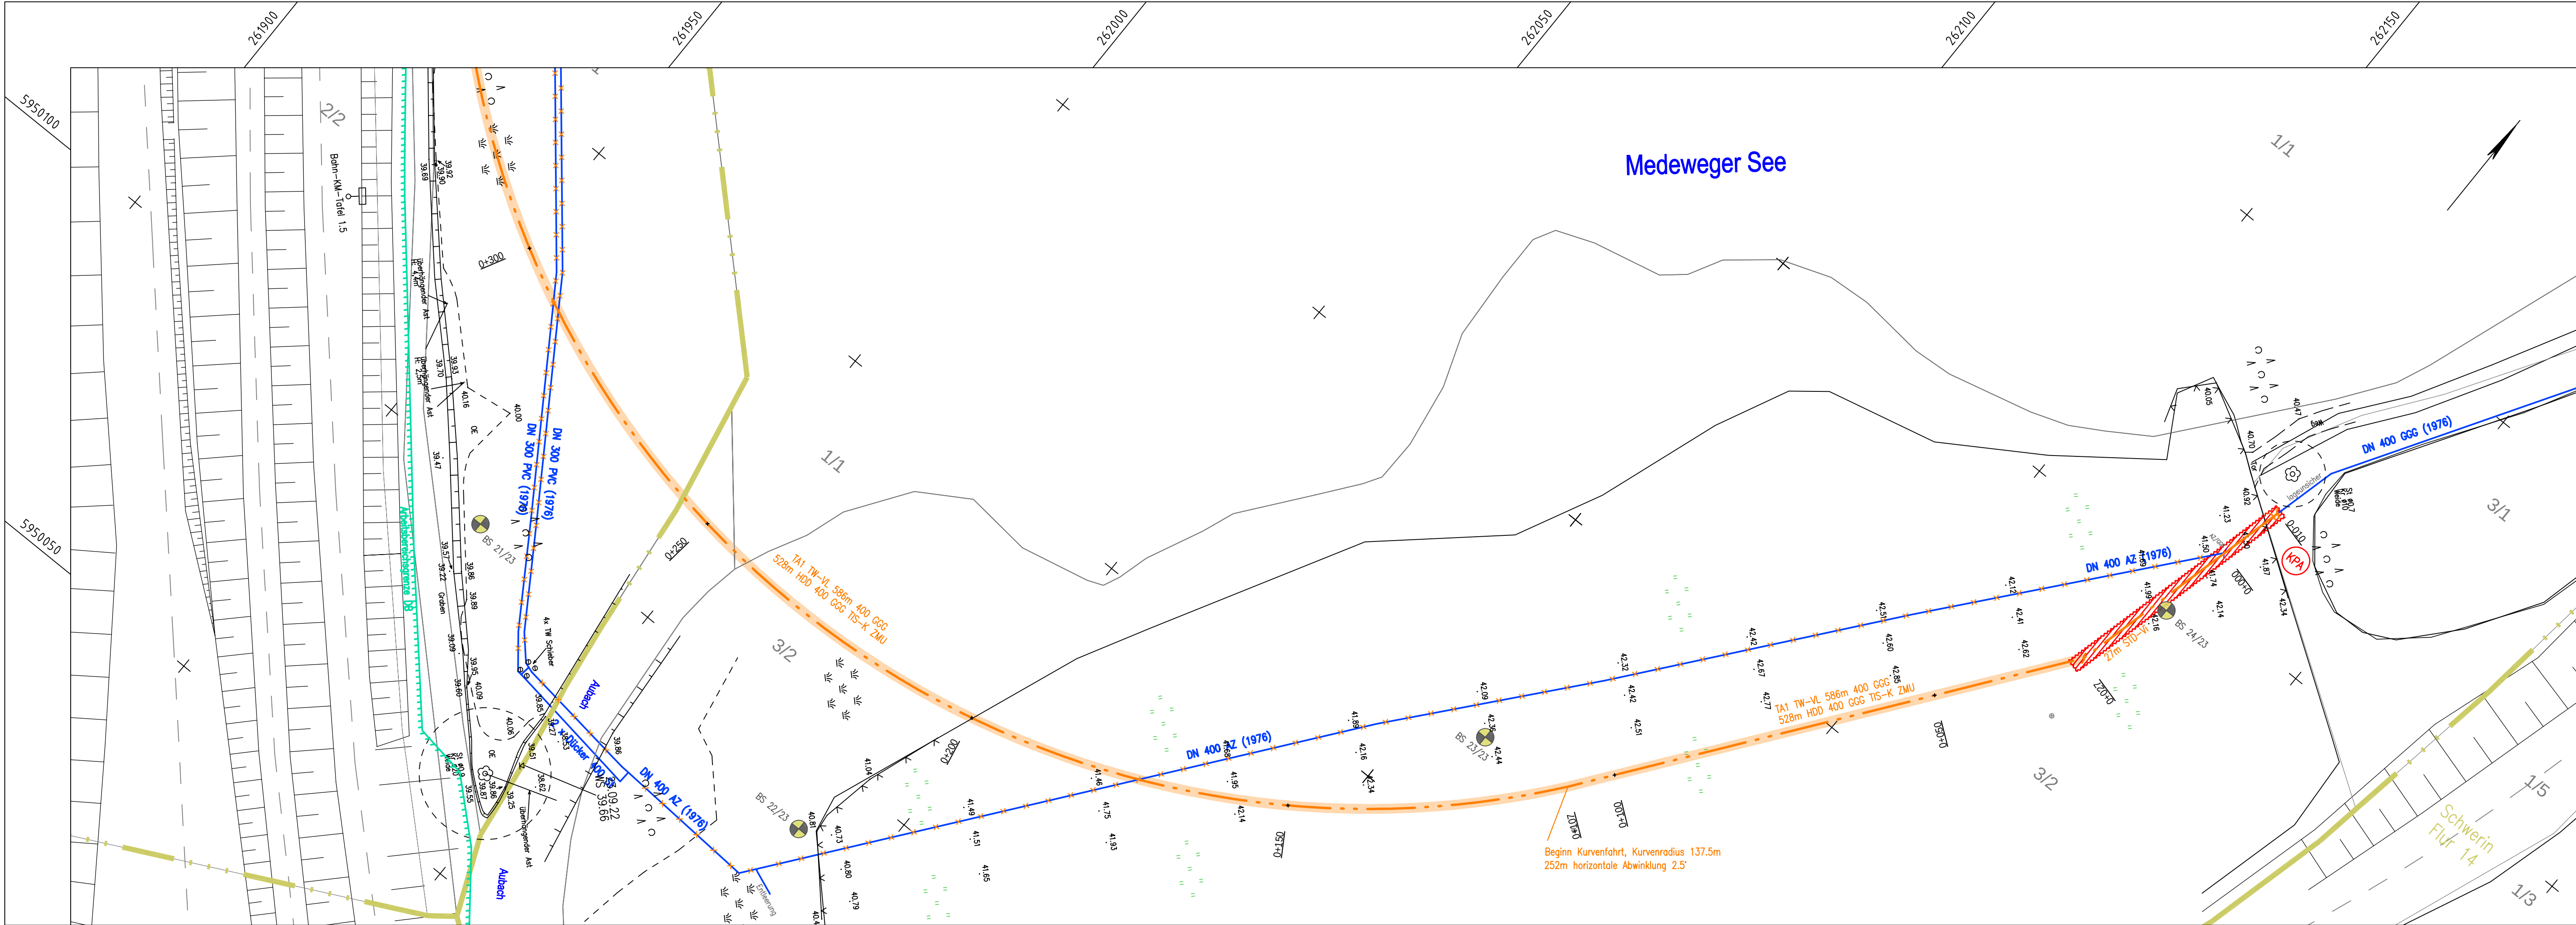

Gosewinkel

Blatt 4

Blatt 3

Blatt 2

Blatt 1

Blattschnitt:

Medeweger See

Medewege

Hinweis:

Vorhandener Leitungsbestand wurde aus Bestandsplänen der Ver- und Entsorgungsträger übernommen. Für die Richtigkeit der Darstellung wird keine Garantie übernommen. Vor Baubeginn hat sich der Auftragnehmer bei den jeweils zuständigen Ver- und Entsorgungsträgern über die genaue Lage des Anlagenbestandes zu erkundigen.
Die Flurstücksgrenzen wurden aus der ALK entnommen.
Vorliegender Lage- und Höhenplan ersetzt keine Grenzfeststellung

Kartengrundlage:

Bestandsunterlagen WAG Schwerin, 06/2019

Legende:

Planung Trinkwasserleitung 1. Trassenabschnitt

Planung Trinkwasserleitung 2. Trassenabschnitt

Planung gest. Horizontalspülbohrverf. (HSBV/HDD)

Planung Baugrube

KPA

Arbeitsbereichsgrenze Deutsche Bahn

Bestand Trinkwasserleitung

Außerbetriebnahme vorh. Trinkwasserleitung

Bestand Abwasserdruckleitung

Bestand Regenwasserkanal

Bestand Gasleitung

Bestand Stromkabel

Bestand Informationskabel (DB/Telekom), L.u.

Flurstücksgrenze

Flurgrenze

BS 1/21

Baugrundsondierung Nummer 1/Jahr 2021

4			
3			
2	offene Bauweise komplett in STD-VI	09.09.2026	Pollentzke
1	Arbeitsbereichsgrenze DB, Einbau ASK 400 bei KP A und KP E	25.03.2026	Pollentzke
Nr.	Art der Änderung bzw. Ergänzung	Datum	Name

Erneuerung der TW-VL

Gosewinkel - Groß Medewege - Nordstadt

- Ausführungsplanung -

Koordinierter Lageplan

aqua consult

Ingenieur GmbH

Schliemannstraße 9, 18211 Bargeschagen
Telefon (038203) 411-0 Fax 411-20

Der Auftraggeber/der Antragsteller:

WAG Wasserversorgungs- und Abwasserentsorgungsgesellschaft Schwerin mbH & Co. KG

Eckdrift 43-45

19061 Schwerin

Maßstab:

1 : 500


Projektnummer Auftraggeber

1014/4550011014

Projektnummer AC

224001

Bearbeiter		Pollentzke	Los
Gezeichnet	10.11.2025	Horn	Anlage 2
Geändert	09.09.2026	Horn	Blatt 1

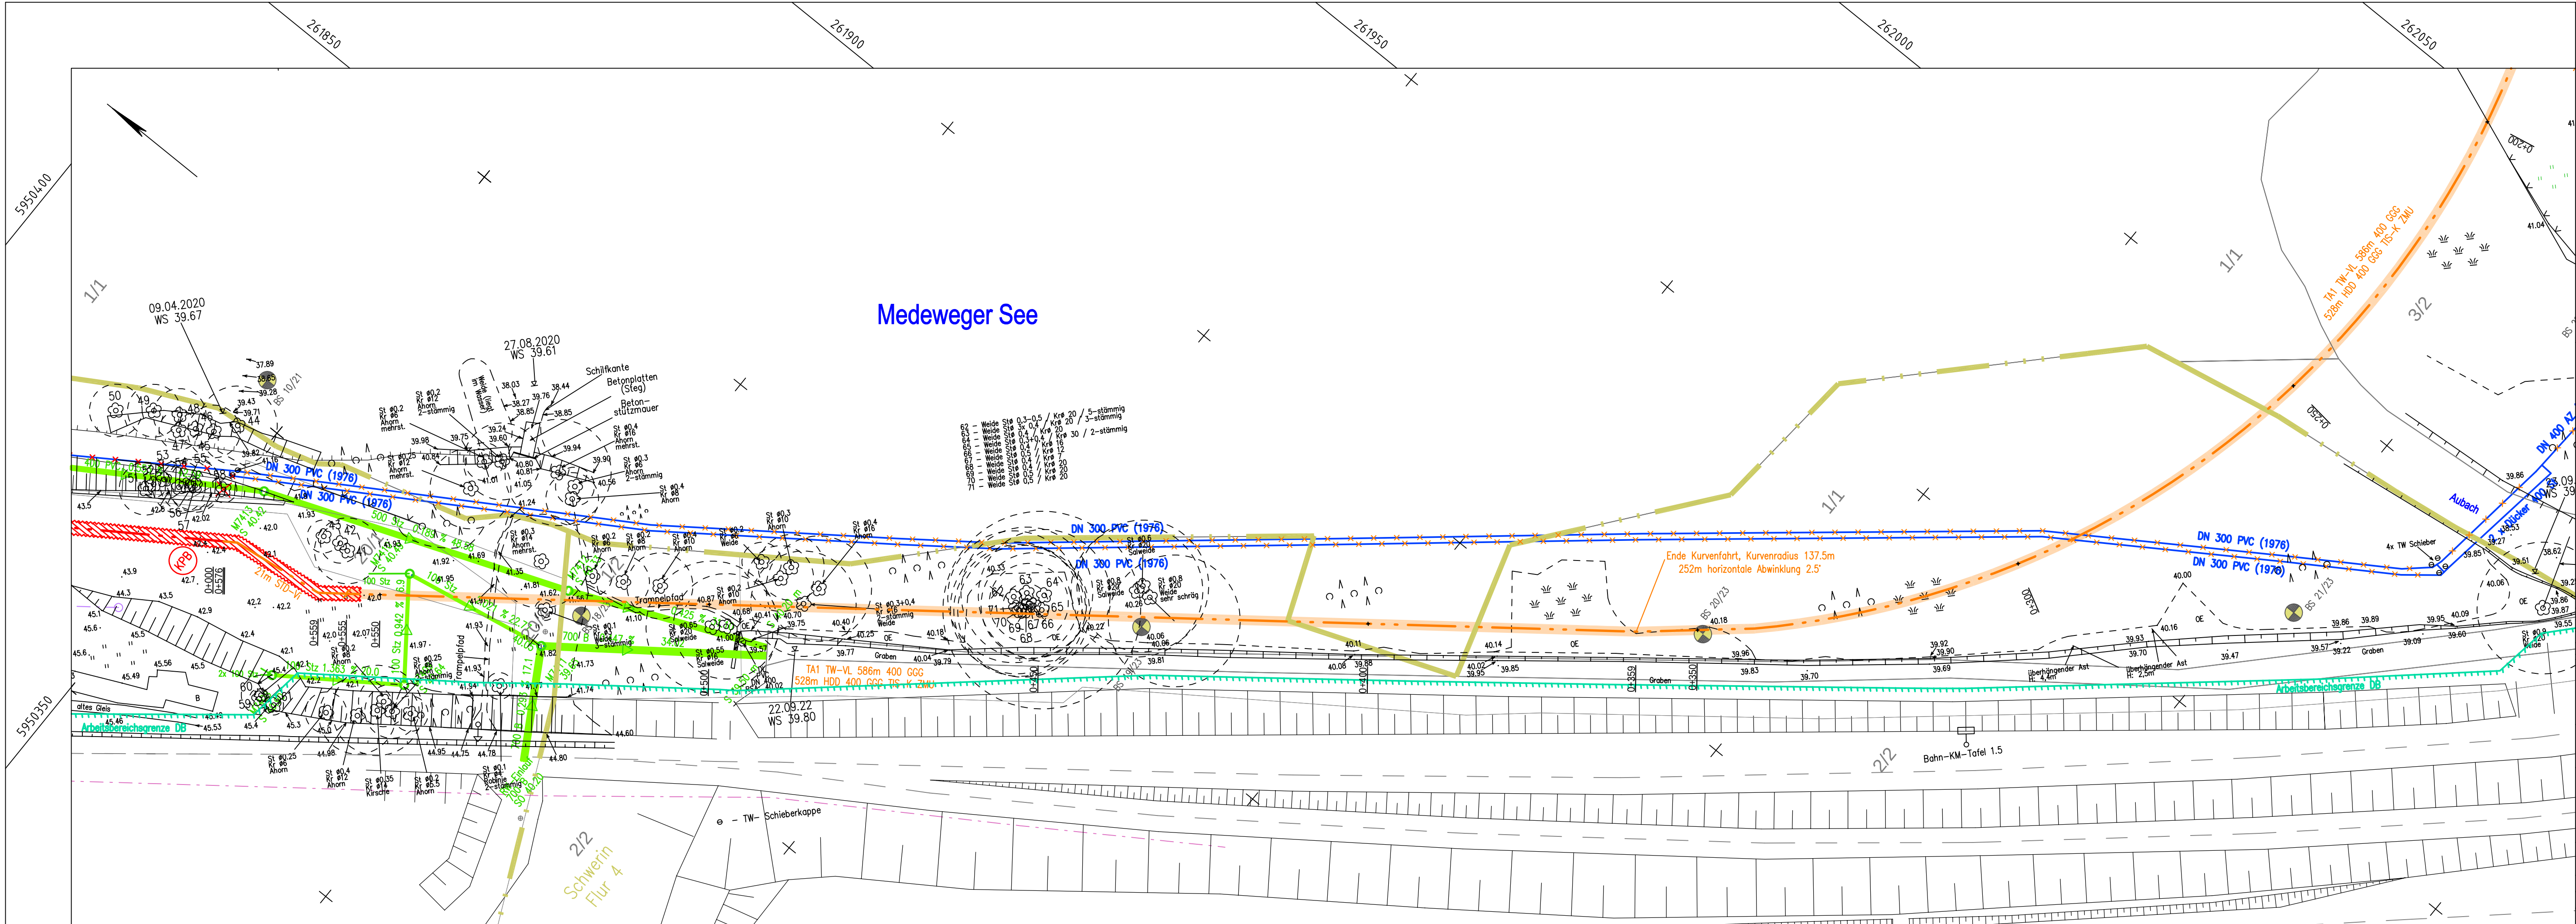

Gosewinkel

Blatt 4

Blatt 3

Blatt 2

Blatt 1

Blattschnitt:

Medeweger See

Medewege

Hinweis:

Vorhandener Leitungsbstand wurde aus Bestandsplänen der Ver- und Entsorgungsträger übernommen. Für die Richtigkeit der Darstellung wird keine Garantie übernommen. Vor Baubeginn hat sich der Auftragnehmer bei den jeweils zuständigen Ver- und Entsorgungsträgern über die genaue Lage des Anlagenbestandes zu erkundigen. Die Flurstücksgrenzen wurden aus der ALK entnommen. Vorliegender Lage- und Höhenplan ersetzt keine Grenzfeststellung.

Kartengrundlage:

Bestandsunterlagen WAG Schwerin, 06/2019

Legende:

Planung Trinkwasserleitung 1. Trassenabschnitt

Planung Trinkwasserleitung 2. Trassenabschnitt

Planung gest. Horizontalspülbohrverf. (HSBV/HDD)

Planung Baugrube

Planung Knotenpunkt A

Arbeitsbereichsgrenze Deutsche Bahn

Bestand Trinkwasserleitung

Außerbetriebnahme vorh. Trinkwasserleitung

Bestand Abwasserdruckleitung

Bestand Regenwasserkanal

Bestand Gasleitung

Bestand Stromkabel

Bestand Informationskabel (DB/Telekom), L.u.

Flurstücksgrenze

Flurgrenze

Baugrundsondierung Nummer 1/Jahr 2021

4			
3			
2	offene Bauweise komplett in STD-VI	09.09.2026	Pollentzke
1	Arbeitsbereichsgrenze DB, Einbau ASK 400 bei KP A und KP E	25.03.2026	Pollentzke
Nr.	Art der Änderung bzw. Ergänzung	Datum	Name

Erneuerung der TW-VL

Gosewinkel - Groß Medewege - Nordstadt

- Ausführungsplanung -

Koordinierter Lageplan

aqua consult

Ingenieur GmbH

Schliemannstraße 9, 18211 Bargeschagen
Telefon (038203) 4111-0 Fax 4111-20

Der Auftraggeber/der Antragsteller:

WAG

WAG Wasserversorgungs- und Abwasserentsorgungsgesellschaft Schwerin mbH & Co. KG

Eintragungszulassung

Eckdrift 43-45

19061 Schwerin

Maßstab:

1 : 500

Bearbeiter

Gezeichnet

Geändert

Pollentzke


Horn

Horn

Los

Anlage 2

Blatt 2

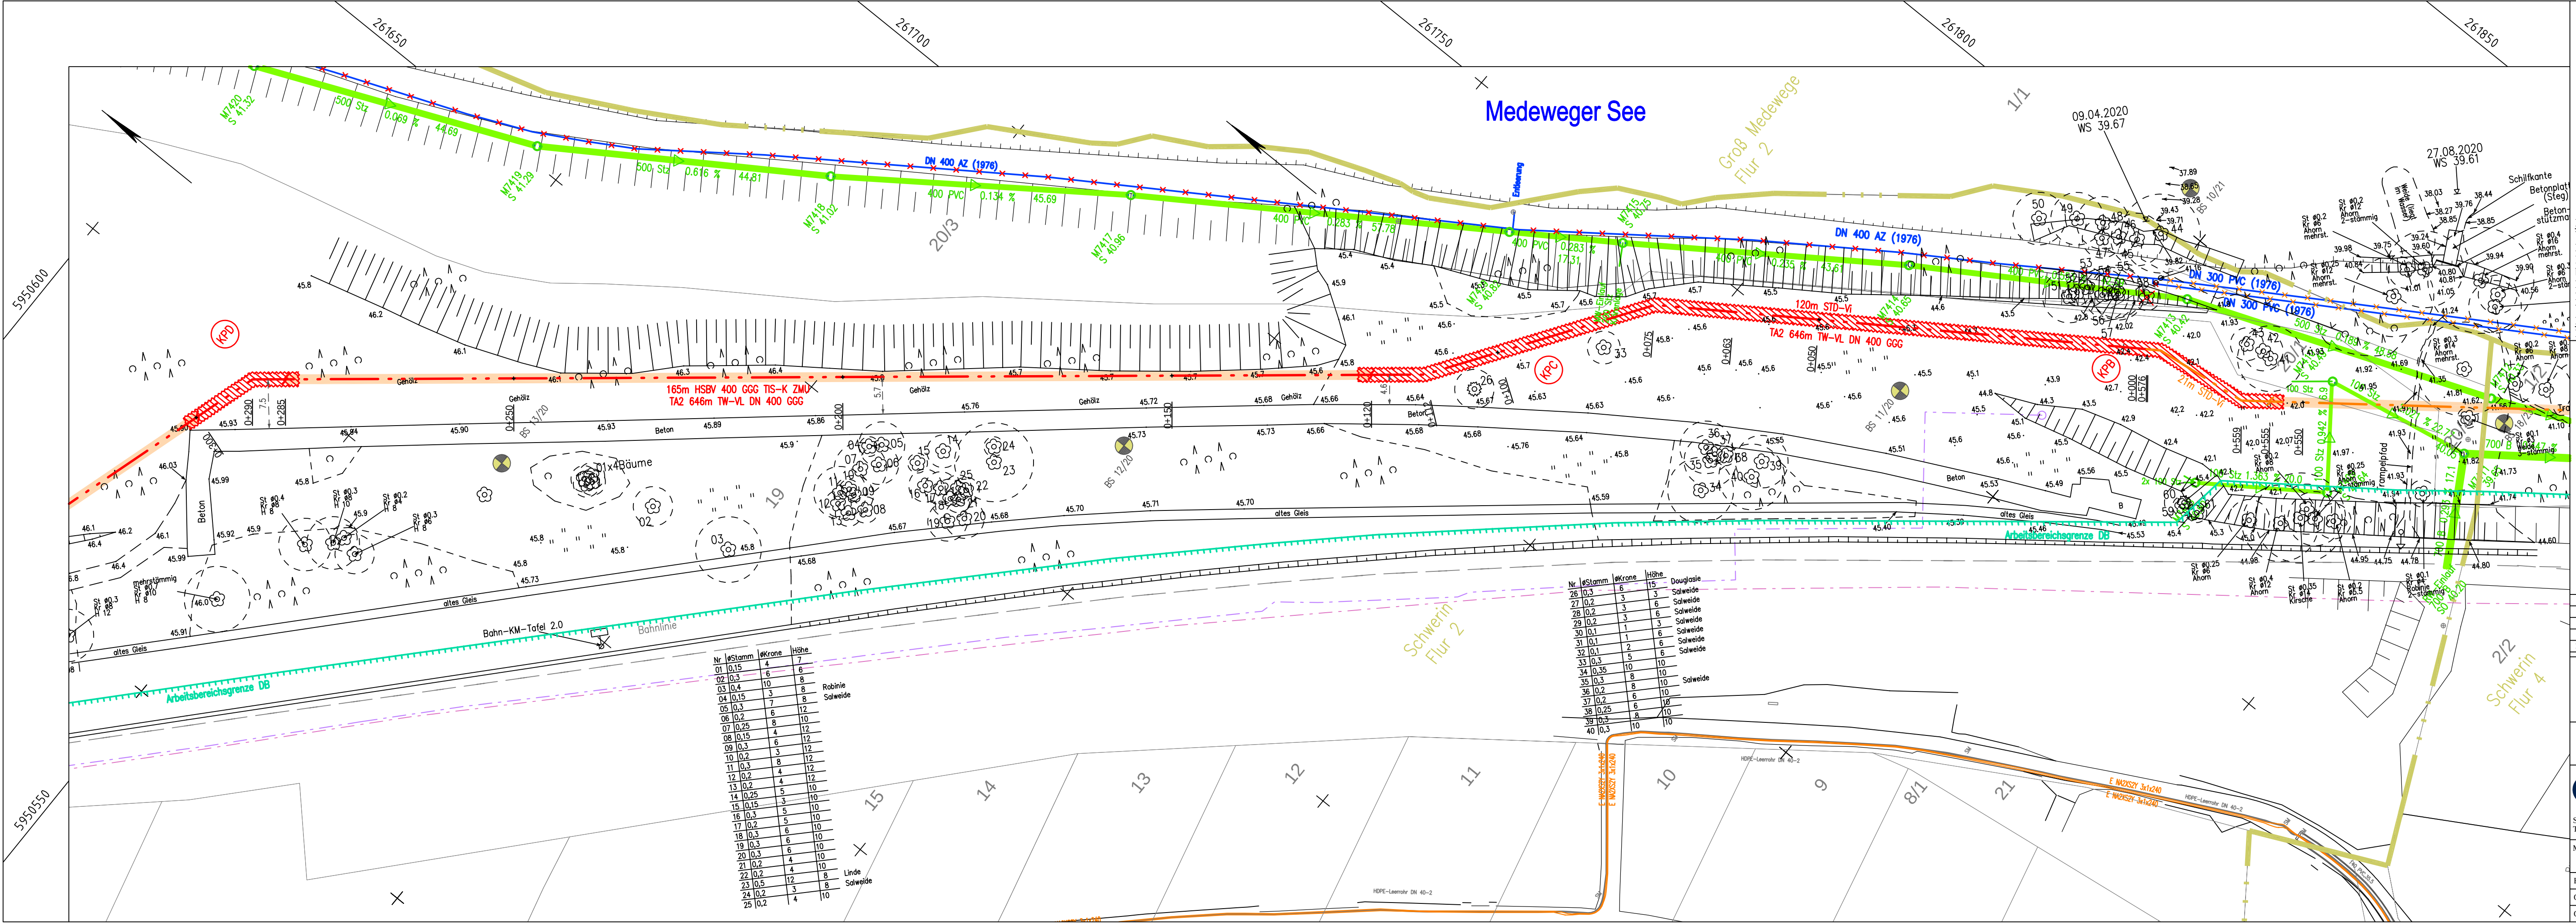

Nr	Stamm	Krone	Höhe	
01	0,15	4	6	
02	0,3	6	8	
03	0,4	10	8	Robinie
04	0,15	3	8	Salweide
05	0,3	6	12	
06	0,2	8	10	
07	0,25	4	12	
08	0,15	4	12	
09	0,3	6	12	
10	0,2	3	12	
11	0,3	4	12	
12	0,2	4	12	
13	0,2	4	10	
14	0,25	5	10	
15	0,15	3	10	
16	0,3	5	10	
17	0,2	6	10	
18	0,3	6	10	
19	0,3	6	10	
20	0,3	6	10	
21	0,2	4	10	
22	0,2	4	8	Linde
23	0,5	12	8	Salweide
24	0,2	3	8	
25	0,2	4	10	

Nr	Stamm	Krone	Höhe	
26	0,3	6	15	Douglasie
27	0,2	3	3	Salweide
28	0,2	3	6	Salweide
29	0,2	3	3	Salweide
30	0,1	1	6	Salweide
31	0,1	2	6	Salweide
32	0,1	5	6	Salweide
33	0,3	5	10	
34	0,35	10	10	
35	0,3	8	10	Salweide
36	0,2	8	10	
37	0,2	6	10	
38	0,25	6	10	
39	0,2	8	10	
40	0,3	10	10	

Gosewinkel

Blatt 4

Blatt 3

Blatt 2

Blatt 1

Blattschnitt:

Medeweger See

Medewege

Hinweis:

Vorhandener Leitungsbau wurde aus Bestandsplänen der Ver- und Entsorgungsträger übernommen. Für die Richtigkeit der Darstellung wird keine Garantie übernommen. Vor Baubeginn hat sich der Auftragnehmer bei den jeweils zuständigen Ver- und Entsorgungsträgern über die genaue Lage des Anlagenbestandes zu erkundigen. Die Flurstücksgrenzen wurden aus der ALK entnommen. Vorliegender Lage- und Höhenplan ersetzt keine Grenzfeststellung Kartengrundlage: Bestandsunterlagen WAG Schwerin, 06/2019

Legende:

Planung Trinkwasserleitung 1. Trassenabschnitt

Planung Trinkwasserleitung 2. Trassenabschnitt

Planung gest. Horizontalspülbohrverf. (HSBV/HDD)

Planung Baugrube

Planung Knotenpunkt A

Arbeitsbereichsgrenze Deutsche Bahn

Bestand Trinkwasserleitung

Außerbetriebnahme vorh. Trinkwasserleitung

Bestand Abwasserdruckleitung

Bestand Regenwasserkanal

Bestand Gasleitung

Bestand Stromkabel

Bestand Informationskabel (DB/Telekom), L.u.

Flurstücksgrenze

Flurgrenze

BS 1/21 Baugrundsondierung Nummer 1/Jahr 2021

Erneuerung der TW-VL

Gosewinkel - Groß Medewege - Nordstadt

- Ausführungsplanung -

Koordinierter Lageplan

aqua consult

Ingenieur GmbH

Schliemannstraße 9, 18211 Bargeshagen

Telefon (038203) 411-0 Fax 411-20

Der Auftraggeber/der Antragsteller:

WAG

WAG Wasserversorgungs- und Abwasserentsorgungsgesellschaft Schwerin mbH & Co. KG

Eckdrift 43-45

19061 Schwerin

Maßstab:

1 : 500

Projektnummer Auftraggeber

1014/450011014

Projektnummer AC

224001

Bearbeiter

Gezeichnet

Geändert

10.11.2025

09.09.2026

Pollentzke

Horn

Los

Anlage

Blatt

2

3

