


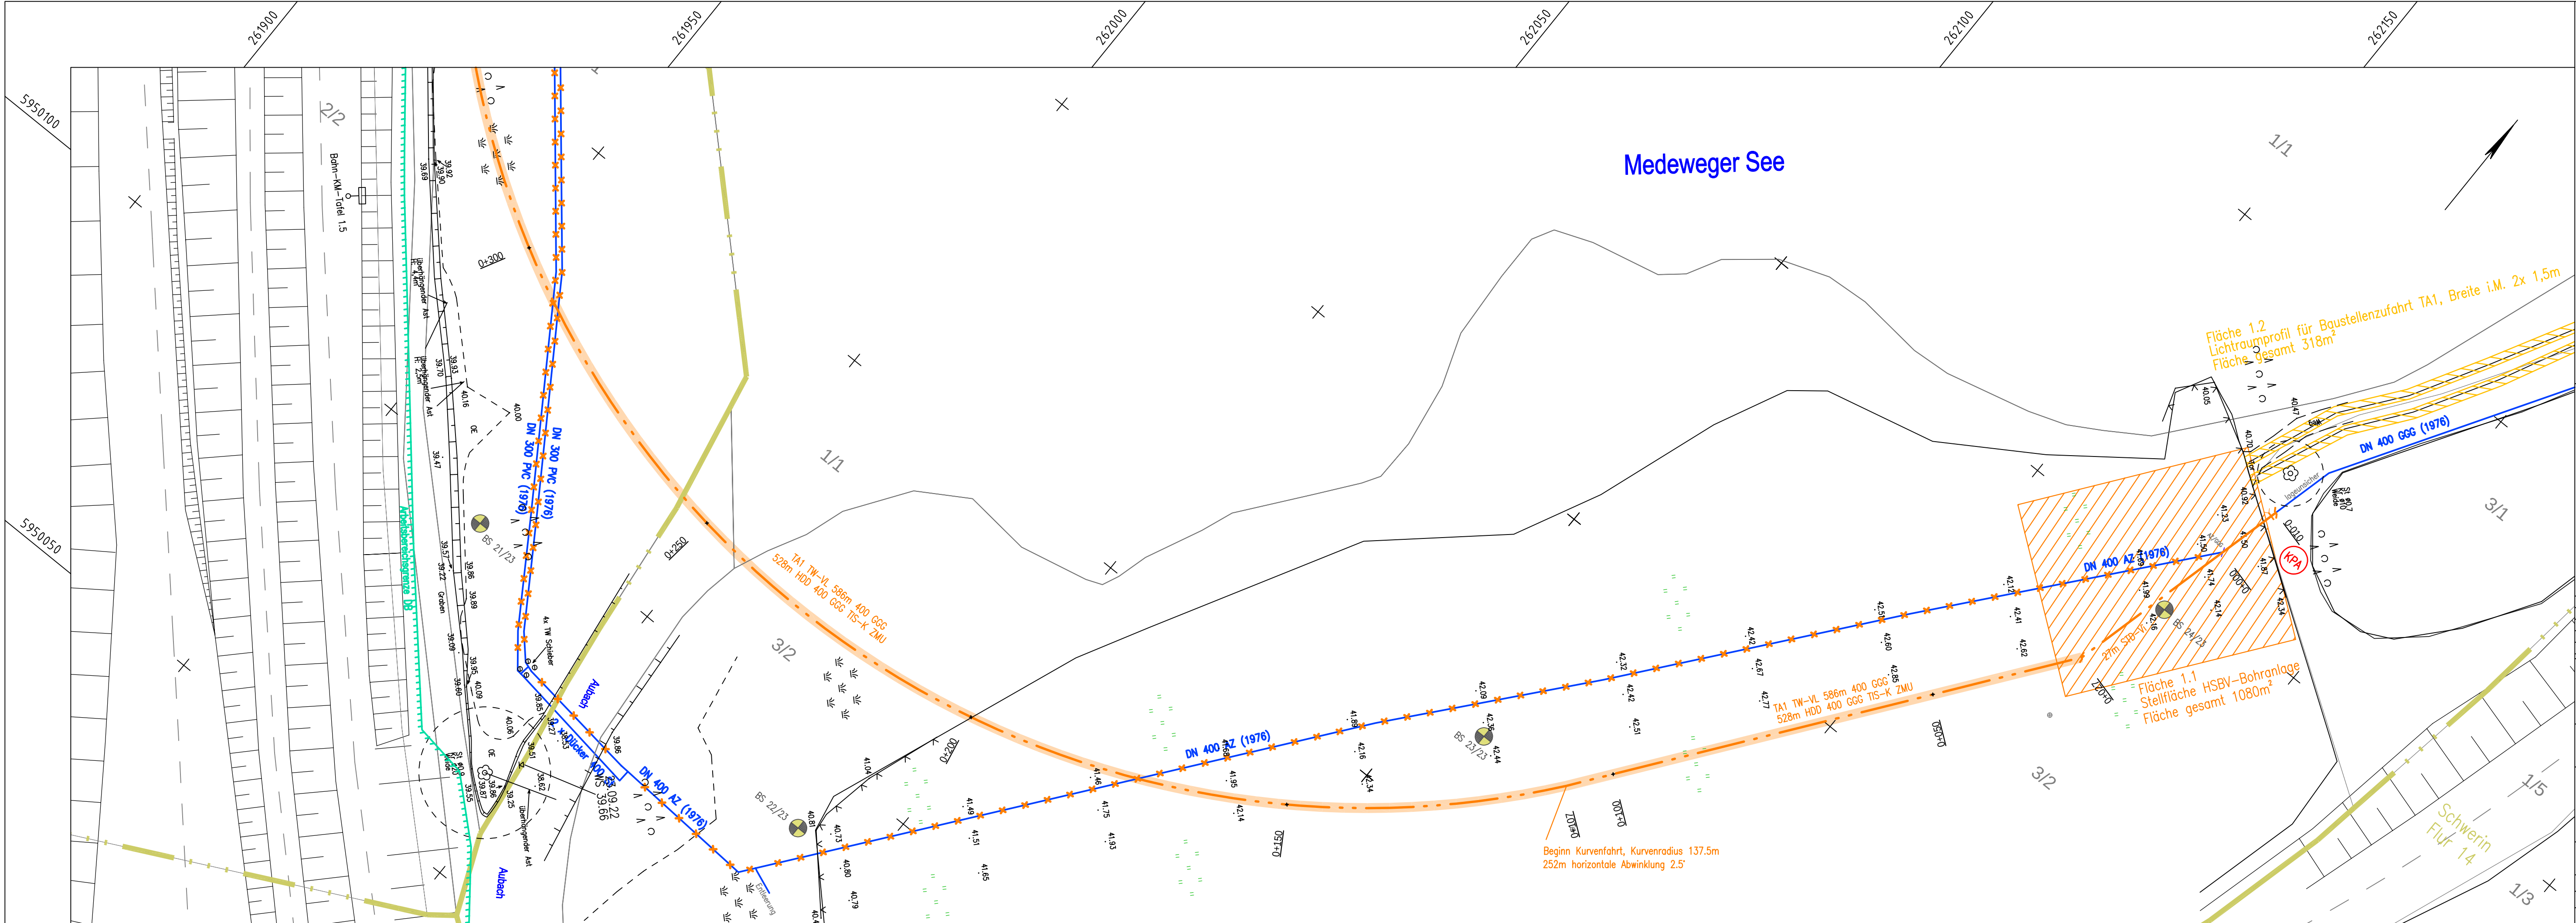

Gosewinkel

Blatt 4

Blatt 3

Blatt 2

Blatt 1

Medeweger See

Medewege

Hinweis:

Vorhandener Leitungsbstand wurde aus Bestandsplänen der Ver- und Entsorgungsträger übernommen. Für die Richtigkeit der Darstellung wird keine Garantie übernommen. Vor Baubeginn hat sich der Auftragnehmer bei den jeweils zuständigen Ver- und Entsorgungsträgern über die genaue Lage des Anlagenbestandes zu erkundigen. Die Flurstücksgrenzen wurden aus der ALK entnommen. Vorliegender Lage- und Höhenplan ersetzt keine Grenzfeststellung

Kartengrundlage:

Bestandsunterlagen WAG Schwerin, 06/2019

Legende:

Planung Fläche HSBV/Rohrverlegung/Bereitstellung

Planung Lichtraumprofil

Planung Baustraße

Planung Trinkwasserleitung 1. Trassenabschnitt

Planung Trinkwasserleitung 2. Trassenabschnitt

Planung gest. Horizontalspülbohrverf. (HSBV/HDD)

KPA

Planung Knotenpunkt A

Arbeitsbereichsgrenze Deutsche Bahn

Bestand Trinkwasserleitung

Außerbetriebnahme vorh. Trinkwasserleitung

Flurstücksgrenze

Flurgrenze

BS 1/21

Baugrundsondierung Nummer 1/Jahr 2021

|     |                                                            |            |      |
|-----|------------------------------------------------------------|------------|------|
| 4   |                                                            |            |      |
| 3   |                                                            |            |      |
| 2   | offene Bauweise komplett in STD-Vi                         | 09.09.2026 | Horn |
| 1   | Arbeitsbereichsgrenze DB, Einbau ASK 400 bei KP A und KP E | 25.03.2026 | Horn |
| Nr. | Art der Änderung bzw. Ergänzung                            | Datum      | Name |

Erneuerung der TW-VL

Gosewinkel - Groß Medewege - Nordstadt

- Ausführungsplanung -

Lageplan Flächeninanspruchnahme

aqua consult

Ingenieur GmbH

Schliemannstraße 9, 18211 Bargeshagen  
Telefon (038203) 411-0 Fax 411-20

Der Auftraggeber/der Antragsteller:

WAG

Wasserversorgungs- und Abwasserentsorgungsgesellschaft Schwerin mbH & Co. KG

19061 Schwerin

Maßstab:

1 : 500

Bearbeiter

Pollentzke

Los

Gezeichnet

10.11.2025

Horn

Anlage 3

Geändert

09.09.2026

Horn


Blatt 1

Projektnummer Auftraggeber

1014/4550011014

Projektnummer AC

224001

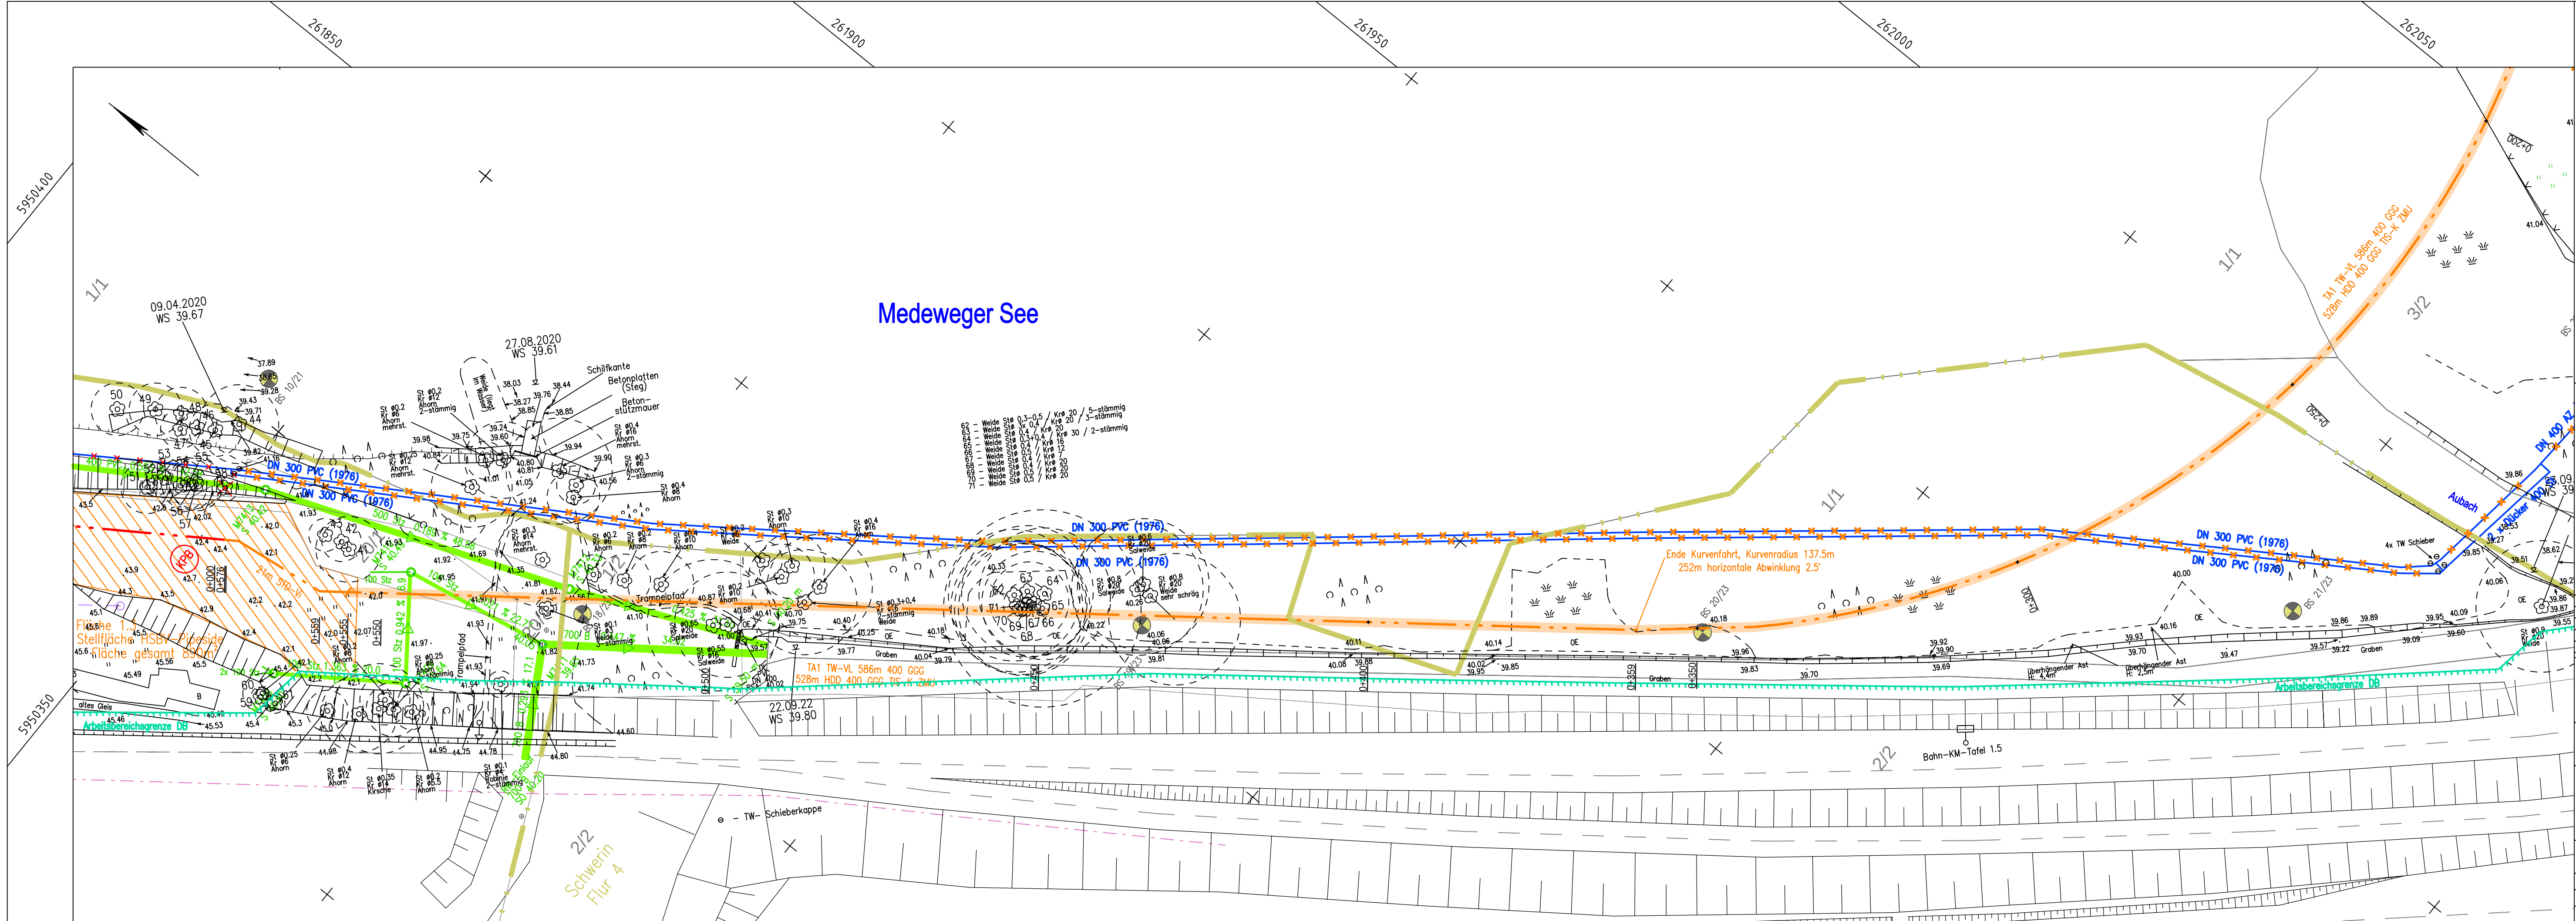

Gosewinkel

Blatt 4

Blatt 3

Blatt 2

Blatt 1

Medeweger See

Medewege

**Hinweis:**  
Vorhandener Leitungsbstand wurde aus Bestandsplänen der Ver- und Entsorgungsträger übernommen. Für die Richtigkeit der Darstellung wird keine Garantie übernommen. Vor Baubeginn hat sich der Auftragnehmer bei den jeweils zuständigen Ver- und Entsorgungsträgern über die genaue Lage des Anlagenbestandes zu erkundigen.  
Die Flurstücksgrenzen wurden aus der ALK entnommen.  
Vorliegender Lage- und Höhenplan ersetzt keine Grenzfeststellung

**Kartengrundlage:**  
Bestandsunterlagen WAG Schwerin, 06/2019

**Legende:**

- Planung Fläche HSBV/Rohrverlegung/Bereitstellung
- Planung Lichttraumprofil
- Planung Baustraße
- Planung Trinkwasserleitung 1. Trassenabschnitt
- Planung Trinkwasserleitung 2. Trassenabschnitt
- Planung gest. Horizontalspülbohrverf. (HSBV/HDD)
- Planung Knotenpunkt A
- Arbeitsbereichsgrenze Deutsche Bahn
- Bestand Trinkwasserleitung
- Außerbetriebnahme vorh. Trinkwasserleitung
- Flurstücksgrenze
- Flurgrenze
- Baugrundsondierung Nummer 1/Jahr 2021

|     |                                                            |            |      |
|-----|------------------------------------------------------------|------------|------|
| 4   |                                                            |            |      |
| 3   |                                                            |            |      |
| 2   | offene Bauweise komplett in STD-VI                         | 09.09.2026 | Horn |
| 1   | Arbeitsbereichsgrenze DB, Einbau ASK 400 bei KP A und KP E | 25.03.2026 | Horn |
| Nr. | Art der Änderung bzw. Ergänzung                            | Datum      | Name |

Erneuerung der TW-VL  
Gosewinkel - Groß Medewege - Nordstadt  
- Ausführungsplanung -

Lageplan Flächeninanspruchnahme

aqua consult  
Ingenieur GmbH

Schliemannstraße 9, 18211 Bargeschagen  
Telefon (038203) 411-0 Fax 411-20

Der Auftraggeber/der Antragsteller:


WAG Wasserversorgungs- und Abwasserentsorgungsgesellschaft Schwerin mbH & Co. KG  
19061 Schwerin

Maßstab:  
1 : 500

|            |            |            |          |
|------------|------------|------------|----------|
| Bearbeiter |            | Pollentzke | Los      |
| Gezeichnet | 10.11.2025 | Horn       | Anlage 3 |
| Geändert   | 09.09.2026 | Horn       | Blatt 2  |

Projektnummer Auftraggeber  
1014/4550011014

Projektnummer AC  
224001

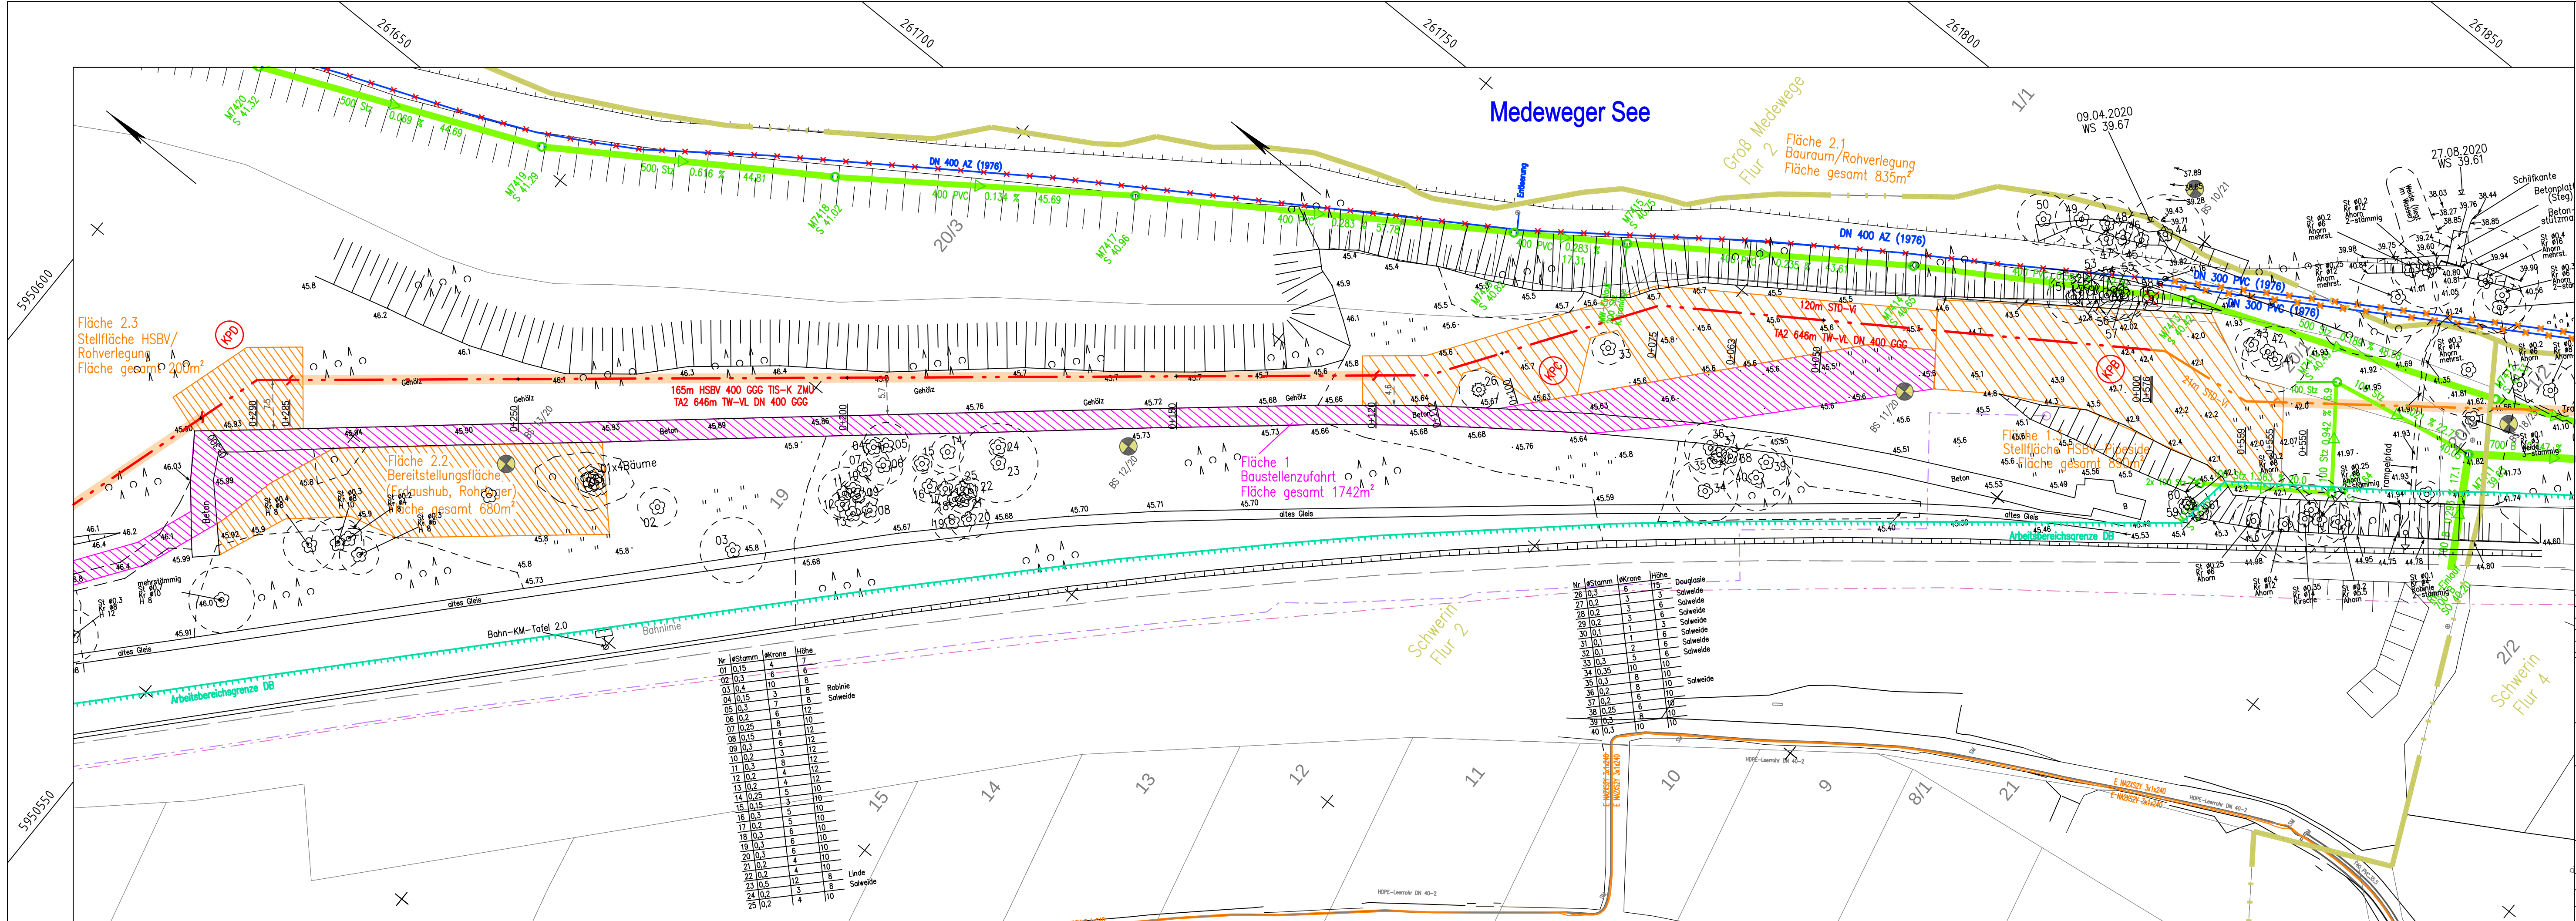

Blatt 4

Blatt 3

Blatt 2

Blatt 1

Gosewinkel

Medeweger See

Medewege

Hinweis:

Vorhandener Leitungsbau wurde aus Bestandsplänen der Ver- und Entsorgungsträger übernommen. Für die Richtigkeit der Darstellung wird keine Garantie übernommen. Vor Baubeginn hat sich der Auftragnehmer bei den jeweils zuständigen Ver- und Entsorgungsträgern über die genaue Lage des Anlagenbestandes zu erkundigen. Die Flurstücksgrenzen wurden aus der ALK entnommen. Vorliegender Lage- und Höhenplan ersetzt keine Grenzfeststellung.

Kartengrundlage:

Bestandsunterlagen WAG Schwerin, 06/2019

Legende:

Planung Fläche HSBV/Rohrverlegung/Bereitstellung

Planung Lichttraumprofil

Planung Baustraße

Planung Trinkwasserleitung 1. Trassenabschnitt

Planung Trinkwasserleitung 2. Trassenabschnitt

Planung gest. Horizontalspülbohrverf. (HSBV/HDD)

KPA

Planung Knotenpunkt A

Arbeitsbereichsgrenze Deutsche Bahn

Bestand Trinkwasserleitung

Außerbetriebnahme vorh. Trinkwasserleitung

Flurstücksgrenze

Flurgrenze

BS 1/21

Baugrundsondierung Nummer 1/Jahr 2021

4

3

2

1

Nr.

offene Bauweise komplett in STD-VI

Arbeitsbereichsgrenze DB, Einbau ASK 400 bei KP A und KP E

Art der Änderung bzw. Ergänzung

09.09.2026

25.03.2026

Datum

Horn

Horn

Name

Erneuerung der TW-VL

Gosewinkel - Groß Medewege - Nordstadt

- Ausführungsplanung -

Lageplan Flächeninanspruchnahme

aqua consult

Ingenieur GmbH

Schliemannstraße 9, 18211 Bargeshagen

Telefon (038203) 411-0 Fax 411-20

Der Auftraggeber/der Antragsteller:

WAG

WAG Wasserversorgungs- und Abwasserentsorgungsgesellschaft Schwerin mbH & Co. KG

Eckdrift 43-45

19061 Schwerin

Maßstab:

1 : 500

Projektnummer Auftraggeber

1014/4550011014

Projektnummer AC

224001

Bearbeiter

Gezeichnet

Geändert

Pollentzke

10.11.2025

09.09.2026

Horn


Los

Anlage

Blatt

3

3

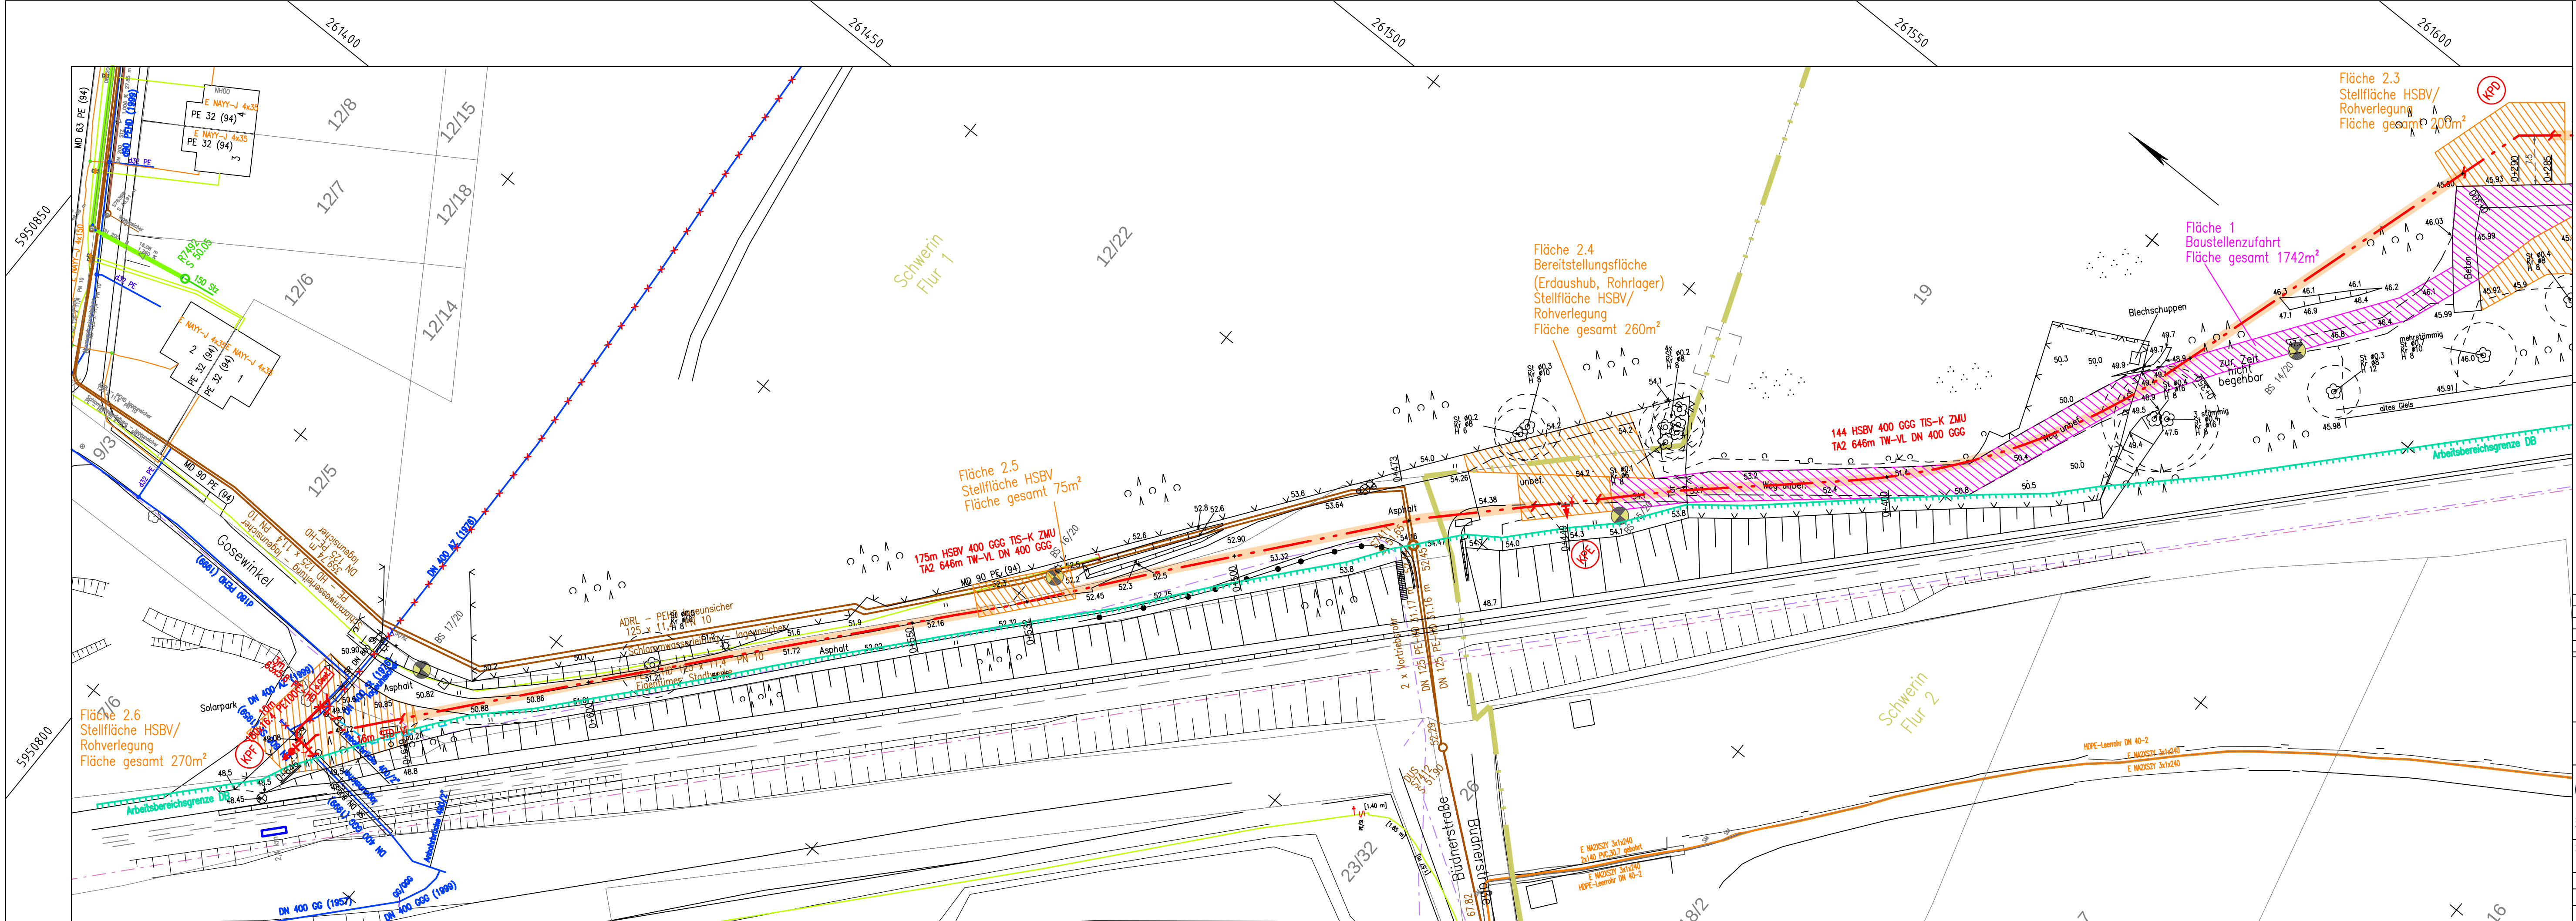

Gosewinkel

Blatt 4

Blatt 3

Blatt 2

Blatt 1

Blattschnitt:

Medeweger See

Medewege

**Hinweis:**  
Vorhandener Leitungsbstand wurde aus Bestandsplänen der Ver- und Entsorgungsträger übernommen. Für die Richtigkeit der Darstellung wird keine Garantie übernommen. Vor Baubeginn hat sich der Auftragnehmer bei den jeweils zuständigen Ver- und Entsorgungsträgern über die genaue Lage des Anlagenbestandes zu erkundigen.  
Die Flurstücksgrenzen wurden aus der ALK entnommen.  
Vorliegender Lage- und Höhenplan ersetzt keine Grenzfeststellung

**Kartengrundlage:**  
Bestandsunterlagen WAG Schwerin, 06/2019

**Legende:**

- Planung Fläche HSBV/Rohrverlegung/Bereitstellung
- Planung Lichtraumprofil
- Planung Baustraße
- Planung Trinkwasserleitung 1. Trassenabschnitt
- Planung Trinkwasserleitung 2. Trassenabschnitt
- Planung gest. Horizontalspülbohrverf. (HSBV/HDD)
- Planung Knotenpunkt A
- Arbeitsbereichsgrenze Deutsche Bahn
- Bestand Trinkwasserleitung
- Außerbetriebnahme vorh. Trinkwasserleitung
- Flurstücksgrenze
- Flurgrenze
- Baugrundsondierung Nummer 1/Jahr 2021

|     |                                                            |            |      |
|-----|------------------------------------------------------------|------------|------|
| 4   |                                                            |            |      |
| 3   |                                                            |            |      |
| 2   | offene Bauweise komplett in STD-Vi                         | 09.09.2026 | Horn |
| 1   | Arbeitsbereichsgrenze DB, Einbau ASK 400 bei KP A und KP E | 25.03.2026 | Horn |
| Nr. | Art der Änderung bzw. Ergänzung                            | Datum      | Name |

Erneuerung der TW-VL  
Gosewinkel - Groß Medewege - Nordstadt

- Ausführungsplanung -

Lageplan Flächeninanspruchnahme

aqua consult  
Ingenieur GmbH

Schliemannstraße 9, 18211 Bargeschagen  
Telefon (038203) 411-0 Fax 411-20

WAG Wasserversorgungs- und  
Abwasserentsorgungsgesellschaft  
Schwerin mbH & Co. KG  
Eckdrift 43-45

19061 Schwerin

Maßstab:  
1 : 500

Bearbeiter  
Gezeichnet  
Geändert

Pollentzke  
10.11.2025  
09.09.2026

Los  
Anlage 3  
Blatt 4

Der Auftraggeber/der Antragsteller:

Projektnummer Auftraggeber  
Projektnummer AC

1014/  
45500011014  
224001