


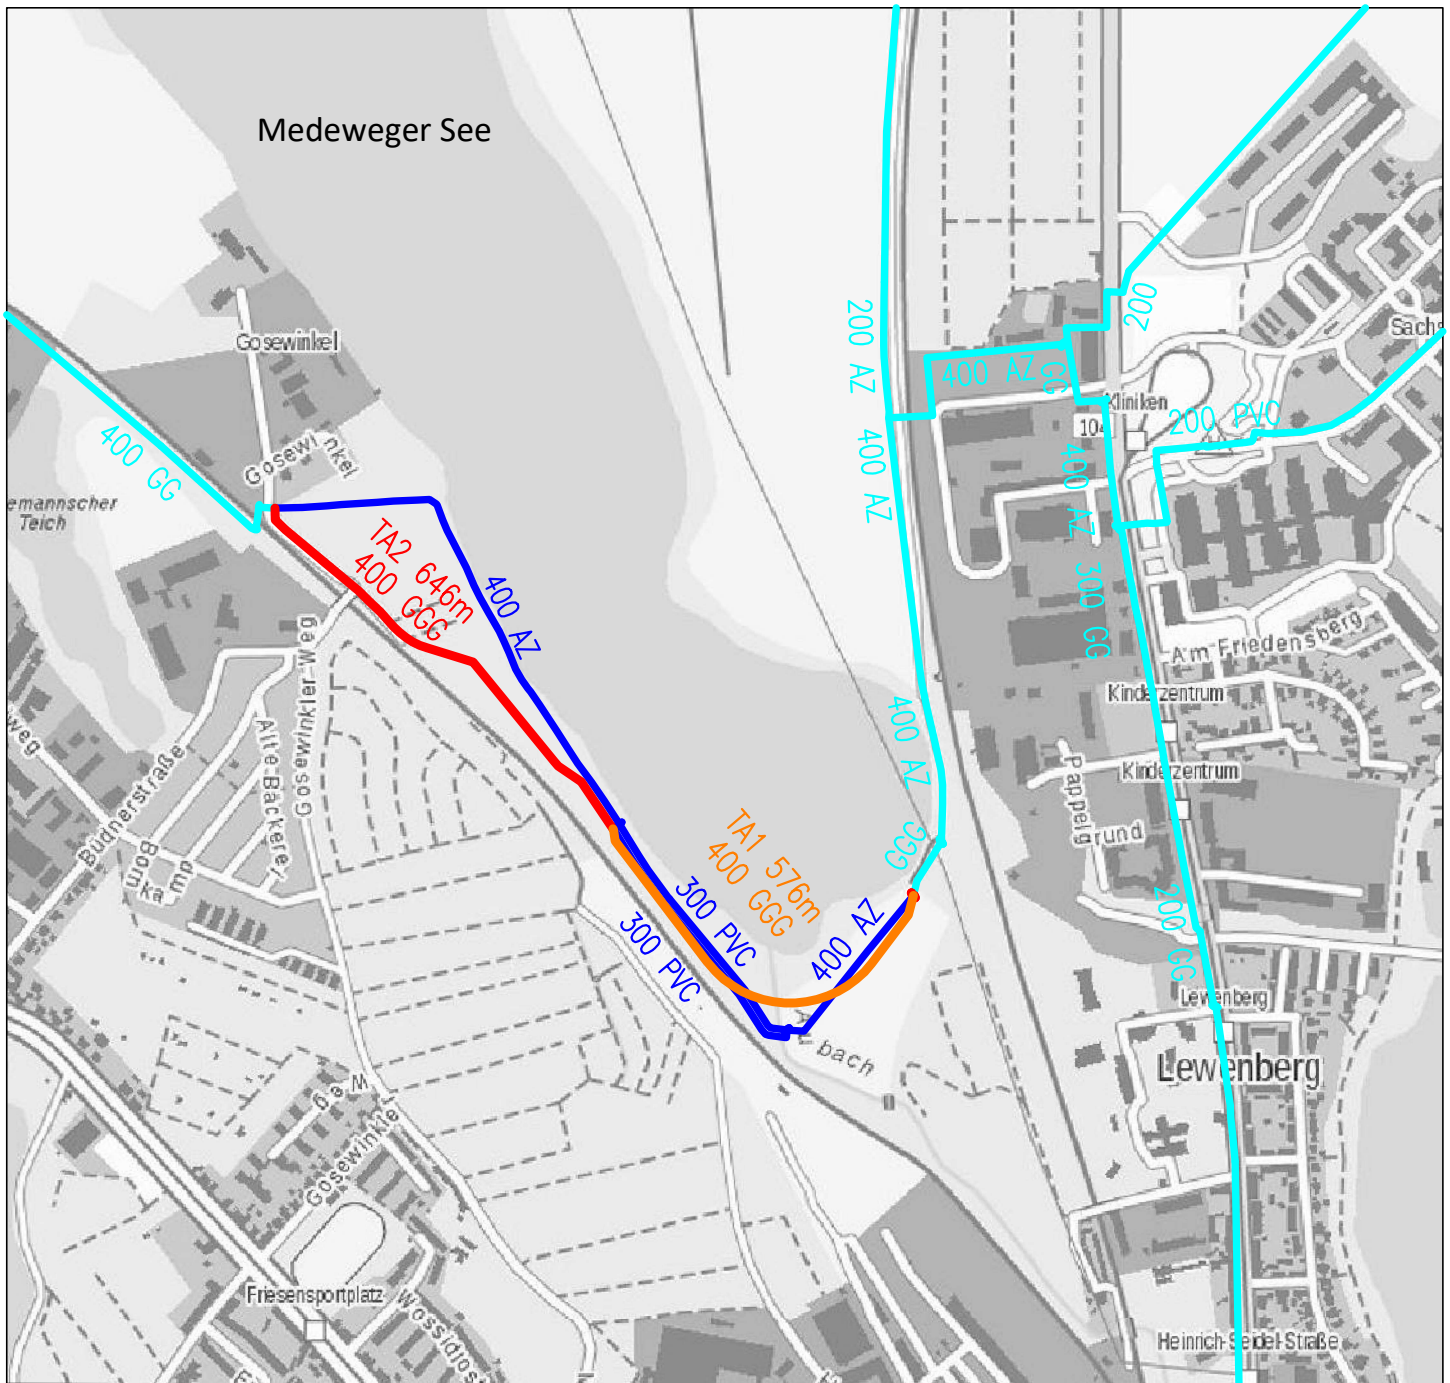

Legende Planung Trinkwasserleitung TA1 Planung Trinkwasserleitung TA2 Stilllegung Trinkwasserleitung Bestand Trinkwasserleitung			
Erneuerung der TW-VL Gosewinkel - Groß Medewege - Nordstadt - Ausführungsplanung -			
Übersichtslageplan			
aqua consult Ingenieur GmbH Schliemannstraße 9, 18211 Bargeschagen Telefon (038203) 411-0 Fax 411-20		Der Auftraggeber:/der Antragsteller: WAG Wasserversorgungs- und Abwasserentsorgungsgesellschaft Schwerin mbH & Co. KG Eckdrift 43-45 19061 Schwerin	
Maßstab: 1 : 10.000		Projektnummer Auftraggeber	1014/ 4550011014
Bearbeiter		Projektnummer AC	224001
Gezeichnet: 10.11.2025		Los	
Geändert		Anlage 1	
Pollentzke		Blatt 1	
Horn			