


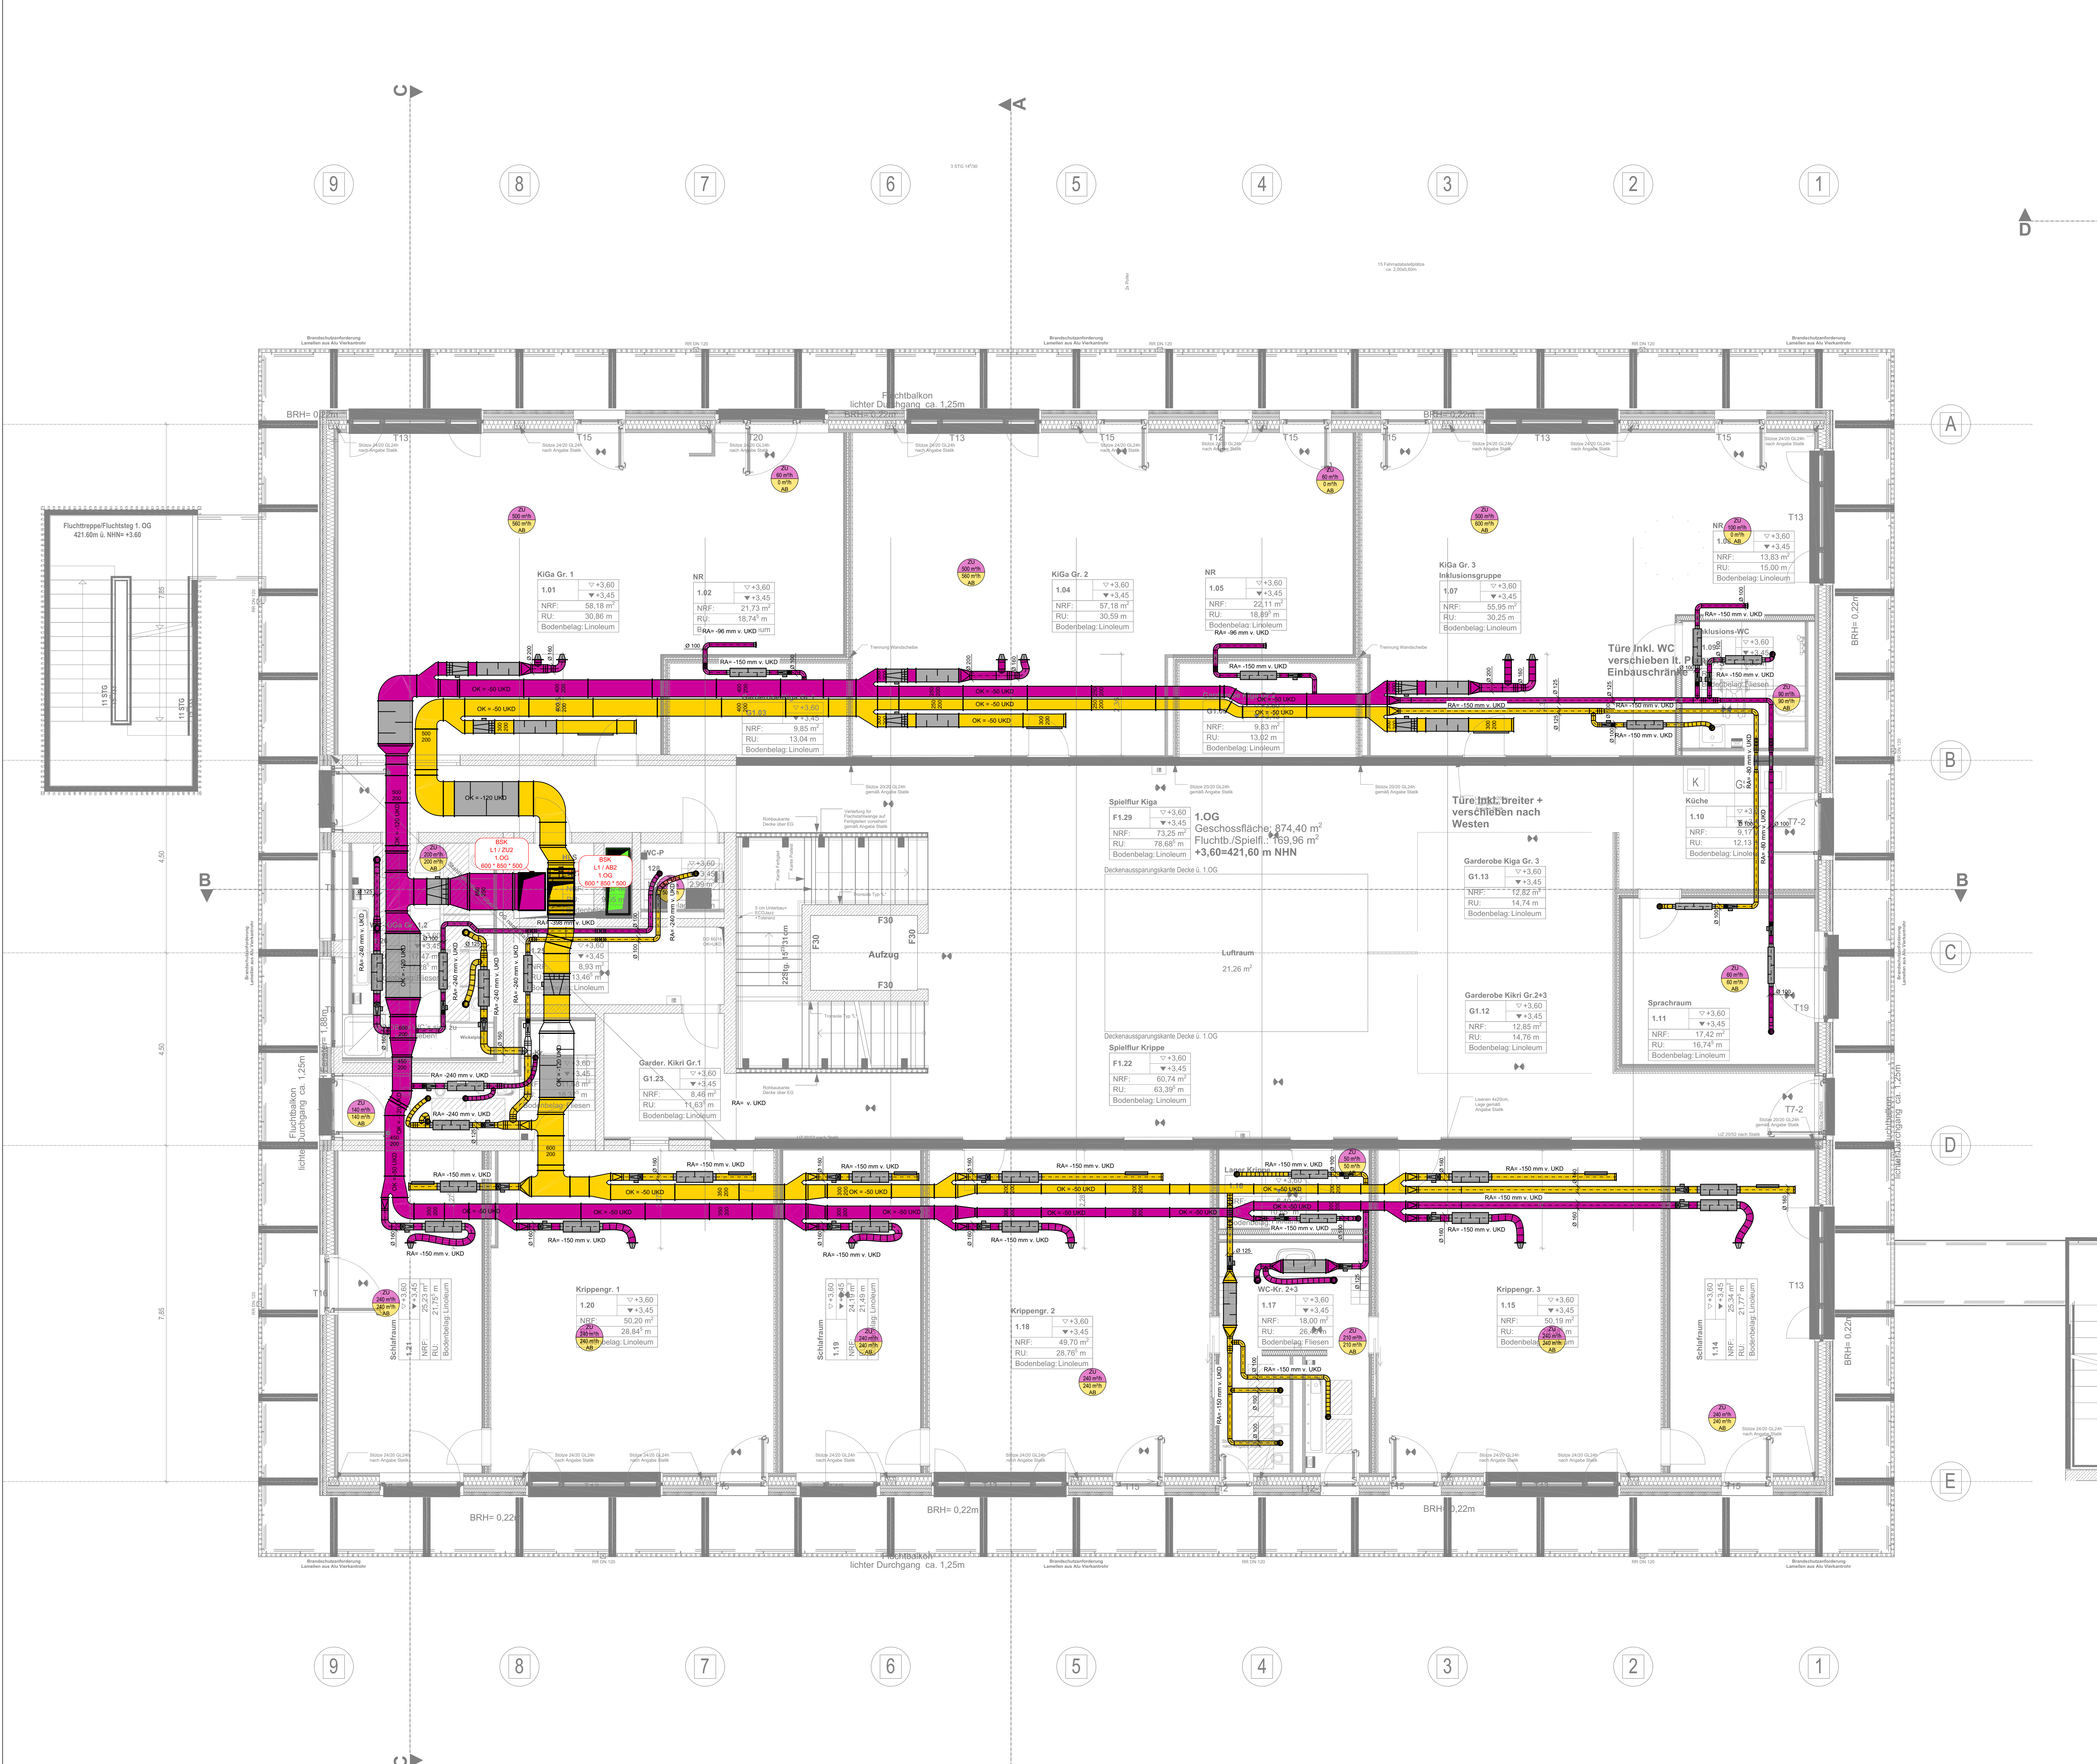

Lüftung:

	AU	Außenluft		Temperaturfühler
	FO	Fortluft		CO ₂ Fühler
	AB	Abluft		Feuchtfühler
	ZU	Zuluft		Druckfühler

Legende:

	Schilzausslass		Kanalgitter
	TV		Deckendrallausslass
	VSR		VSB
	VSR		BSK
	SD		BSK
	SD		Filter

BSK L1 / ZU1 EG 400 * 400 * 500

Anlagen Nr. / Klappen Nr. / Dimension / Länge

VSR-K Volumenstromregler konstant
VSR-V Volumenstromregler variabel

Allgemein:

	Steigleitung abgehend		Falleitung ankommend
	Steigleitung durchgehend		Falleitung durchgehend
	Steigleitung ankommend		Falleitung abgehend

OK Oberkante Bauteil
UK Unterkante Bauteil
RA Rohraase Bauteil

OKFB Oberkante Fertigfußboden
OKRFB Oberkante Rohfußboden
UKRD Unterkante Rohdecke
UKFD Unterkante Fertigdecke

Bauvorhaben:
Kindergarten Schneegarten
Schneegarten
86609 Donauwörth

Bauherr:
Stadt Donauwörth
Reichsstraße 39
86609 Donauwörth

Projekt:
Kindergarten Schneegarten

Planinhalt:
Grundriss 1. Obergeschoss

Gewerk:
Lüftung

Maßstab:
1:50