


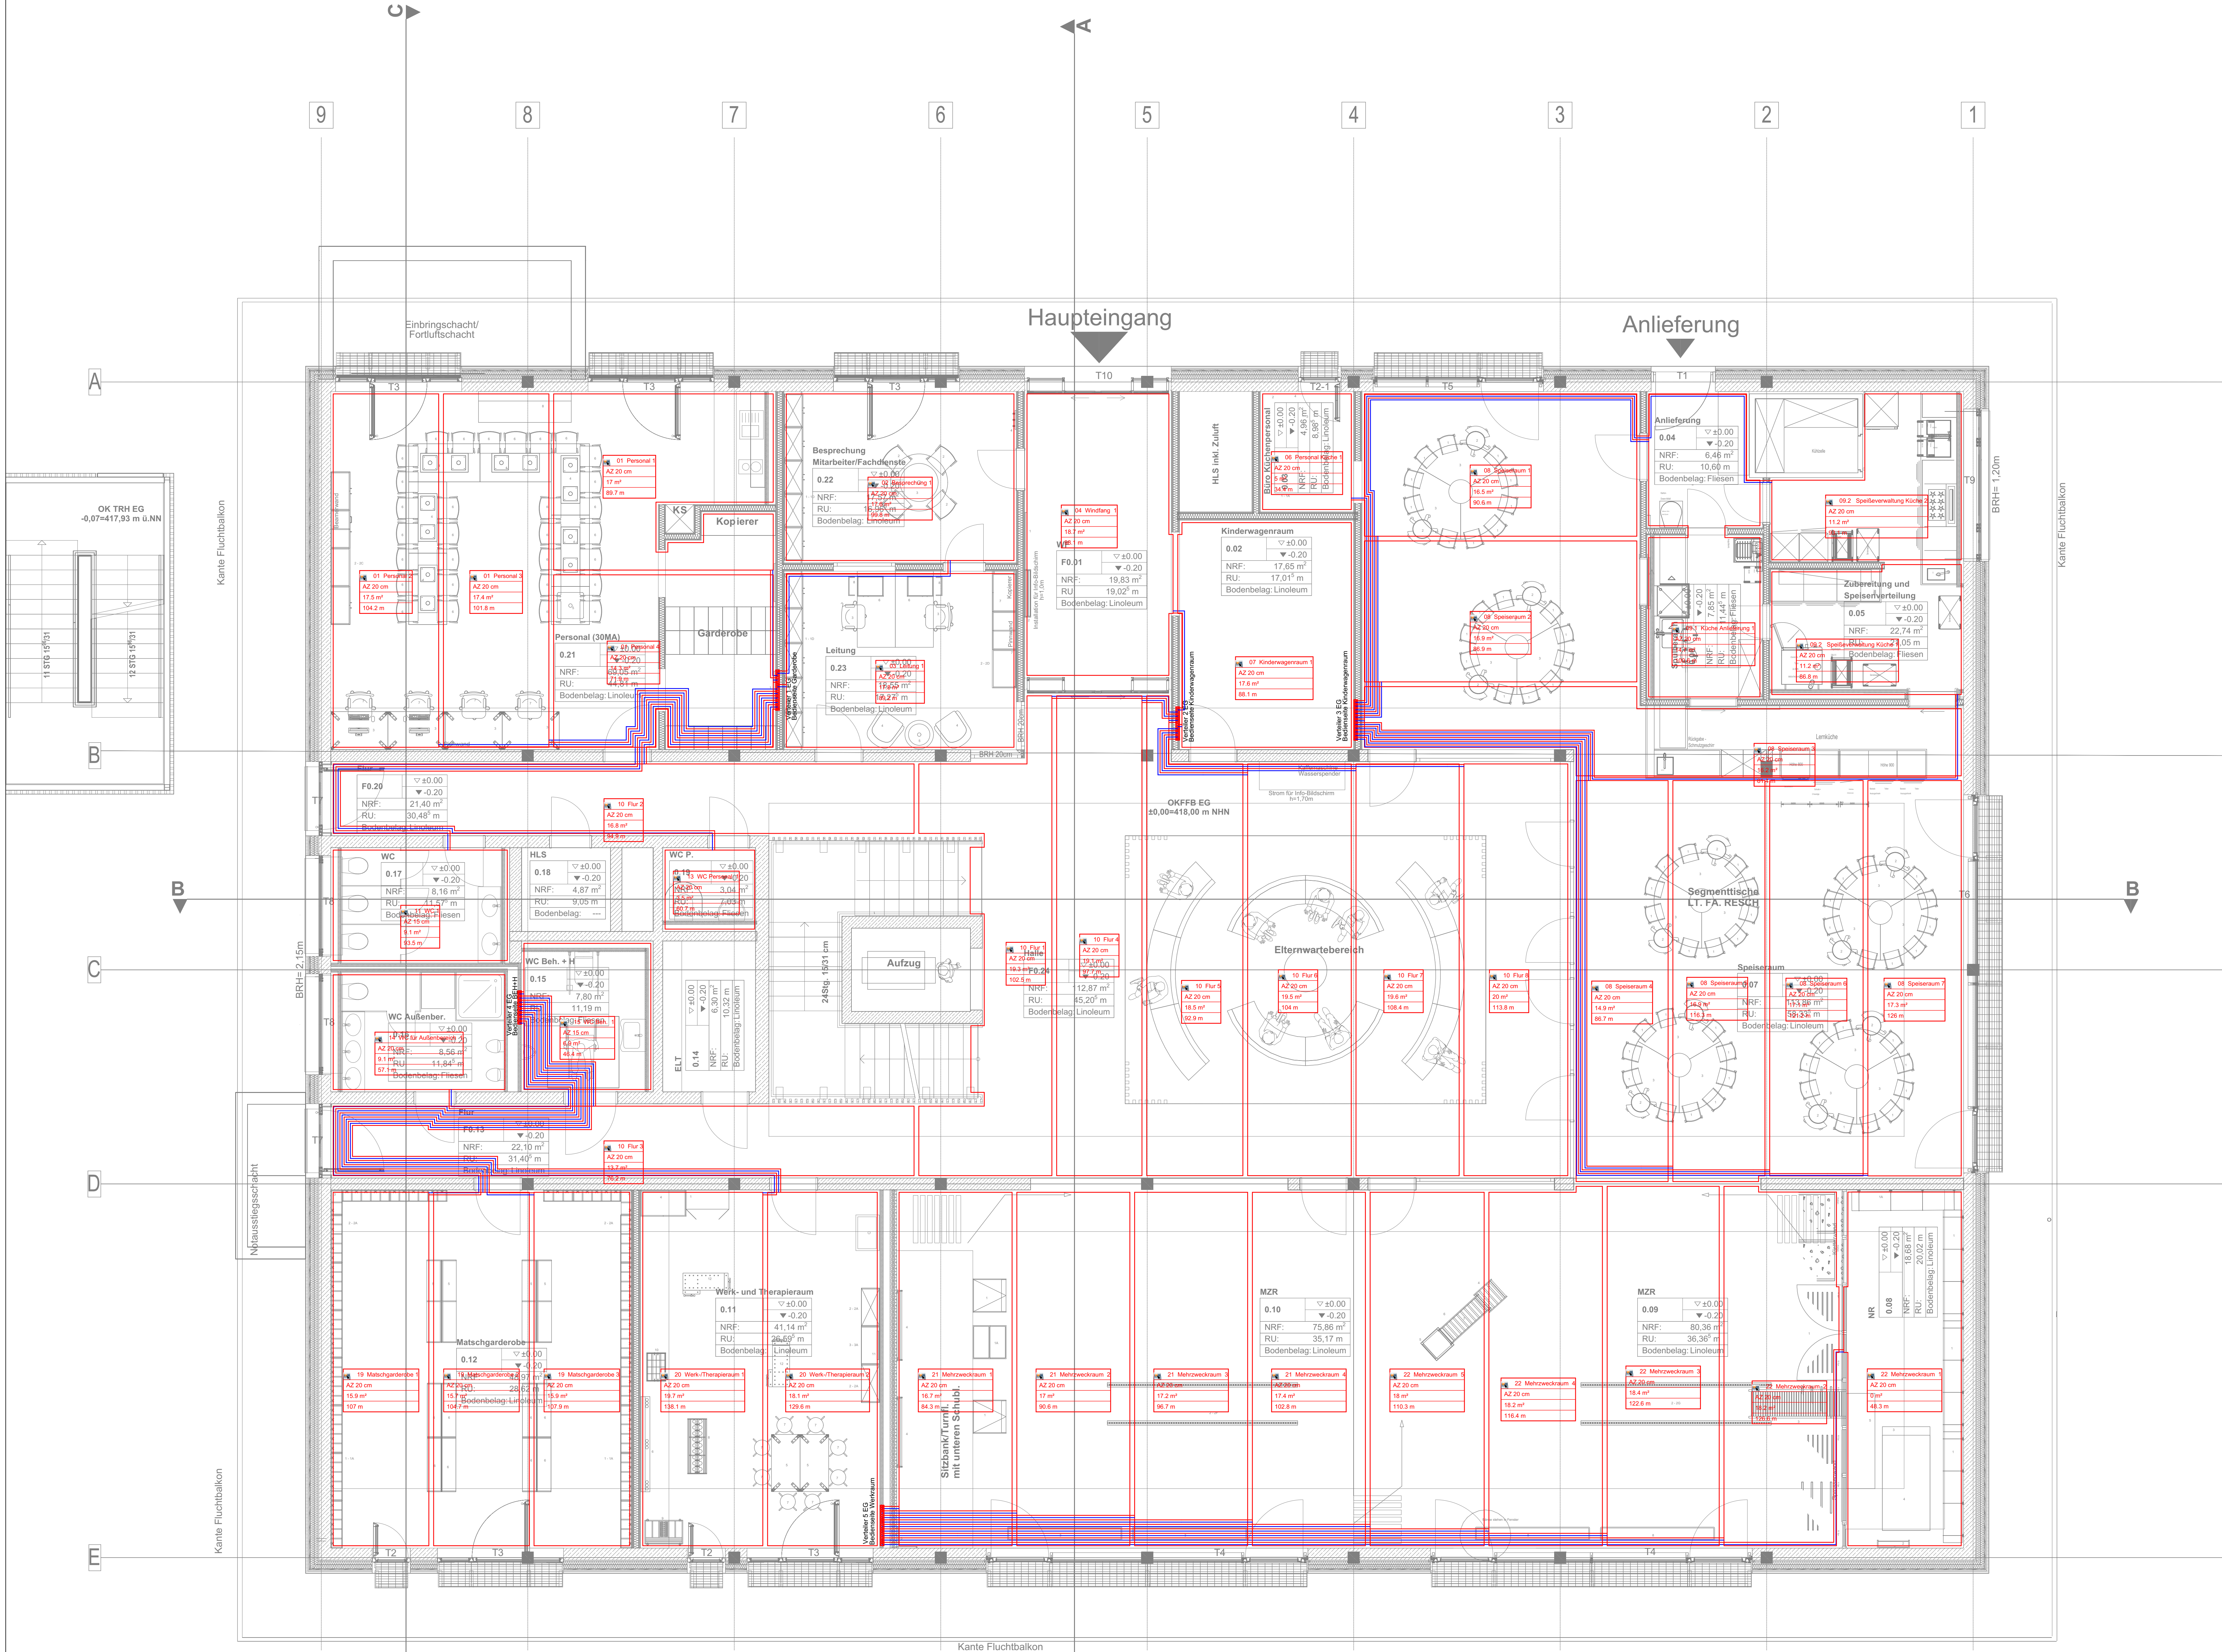

Heizung:		VL	Heizung Vorlauf
		RL	Heizung Rücklauf
		Erdgas	Heizgas, Erdgas
Allgemein:			
Steigleitung abgehend		Falleitung ankommend	
Steigleitung durchgehend		Falleitung durchgehend	
Steigleitung ankommend		Falleitung abgehend	
OK	Oberkante Bauteil	OKFFB	Oberkante Fertigfußboden
UK	Unterkante Bauteil	OKRFB	Oberkante Rohfußboden
RA	Rohrachse Bauteil	UKRD	Unterkante Rohdecke
		UKFD	Unterkante Fertigdecke

Armaturen			
	Absperventil		Pumpe
	Absperventil mit Kappe		Filter
	Sicherheitsventil federbelastet		Temperaturfühler
	Dreieventil motorgesteuert		Temperaturanzeige
	Schmutzfänger		Druckanzeige
	Rückflussverhinderer		Rohrbe- und entlüftung
	Rückschlagklappe		Zähler
	Regulierventil		Druckregler
	Gas-Kugelhahn		Gas-Strömungswächter
	Strömungsteiler		Systemtrenner

Bauvorhaben:
Kindergarten Schneegarten
Schneegarten
86609 Donauwörth

Bauherr:
Stadt Donauwörth
Reichsstraße 39
86609 Donauwörth

Projekt:
Kindergarten Schneegarten

Planinhalt:
Grundriss Erdgeschoss

Gewerk:
Fußbodenheizung

Maßstab:
1:50